

广东省生殖科学研究所（省生殖医院）

工程项目名称: 3号楼电力供应系统增容改造项目工程设计施工图

(原 $2 \times 1000\text{kVA}$ 专变增至 $1 \times 1000\text{kVA} + 1 \times 1600\text{kVA}$)

整合版(过审+发电机柜)

批准: 林列

审核: 杨良胜

校核: 黄桥莹

设计: 胡峻烽

 九州能源有限公司

工程设计证书编号: A244060134

10kV配电设备更动申请表(共3页,第1页)

设计项目编号: 08000080000065603048

填报单位: 九州能源有限公司

填报日期: 2026 年 05 月 07 日

报送单位: 广东电网有限责任公司广州越秀供电局营业部

更 动 内 容	根据08000080000065603048供电方案协议要求: - 采用10kV双回路电源供电不变。电源接入方式: 主供由110kV杨箕站 杨箕F7 省计生办开关房605开关供电不变, 备供由110kV龙潭站 龙潭F4 省计生办开关房611开关供电不变。 - 省计生办总高压室拟重新命名: 省生殖医院梅东路17号总高压室; 省计生办分高压室拟重新命名: 省生殖医院梅东路17号分高压室; 省计生办#1专变房拟重新命名: 省生殖医院梅东路17号#1专变房; 省计生办#2专变房拟重新命名: 省生殖医院梅东路17号#2专变房; - 拆除省生殖医院梅东路17号#2专变房的SCB9-1000kVA专变1台, 并在原专变位置新装SCB14-1600kVA专变(原有变压器基础不变)1台; - 拆除省生殖医院梅东路17号总高压室原G02、G05计量柜(先CT后PT)各1台, 并在原柜位新装符合新典设要求的G02、G05计量柜(先PT后CT)各1台; - 改造省生殖医院梅东路17号总高压室KYN28高压柜: - 把省生殖医院梅东路17号总高压室G01、G06柜测量CT由原: 150/5 0.5/10P10级, 改为: 200/5 0.5/10P10级, 数量每台柜2只, 并同步更换电流表; - 把省生殖医院梅东路17号总高压室G04柜测量CT由原: 75/5 0.5/10P10级, 改为: 150/5 0.5/10P10级, 数量2只, 并同步更换电流表; - 改造省生殖医院梅东路17号分高压室KYN28高压柜: - 把省生殖医院梅东路17号分高压室G1柜测量CT由原: 100/5 0.5/10P10级, 改为: 150/5 0.5/10P10级, 数量2只, 并同步更换电流表; - 计量及计价方式: 采用高供高计计量方式。换装高供高计计量装置2套(G02、G05柜, CT变比: 200/S, 0.2S), 属非工业用电类别, 执行非工业(1-10kV)(单一制)电价。安装负荷管理终端, 甲方需确保信号通畅。甲方应为乙方受电装置预留接线和安装位置。 - 本项目原有的10kV高压(进线、出线)电缆保持原有不变, 不作任何更动。		
设备更动前情况简图		设备更动后情况简图	
设备更动前情况简图 详见第2页		设备更动后情况简图 详见第3页	
批准人:	林弟	审核人:	杨良胜
		校核人:	黄婧莹
		设计人:	胡峻烽
审 批 意 见			
审批日期: 2026 年 月 日			

10kV配电设备更动申请表(共3页,第2页)


报送单位: 广东电网有限责任公司广州越秀供电局营业部

设计项目编号: 08000080000065603048

填报单位: 九州能源有限公司

填报日期: 2026 年 05 月 07 日

设备更动前情况简图

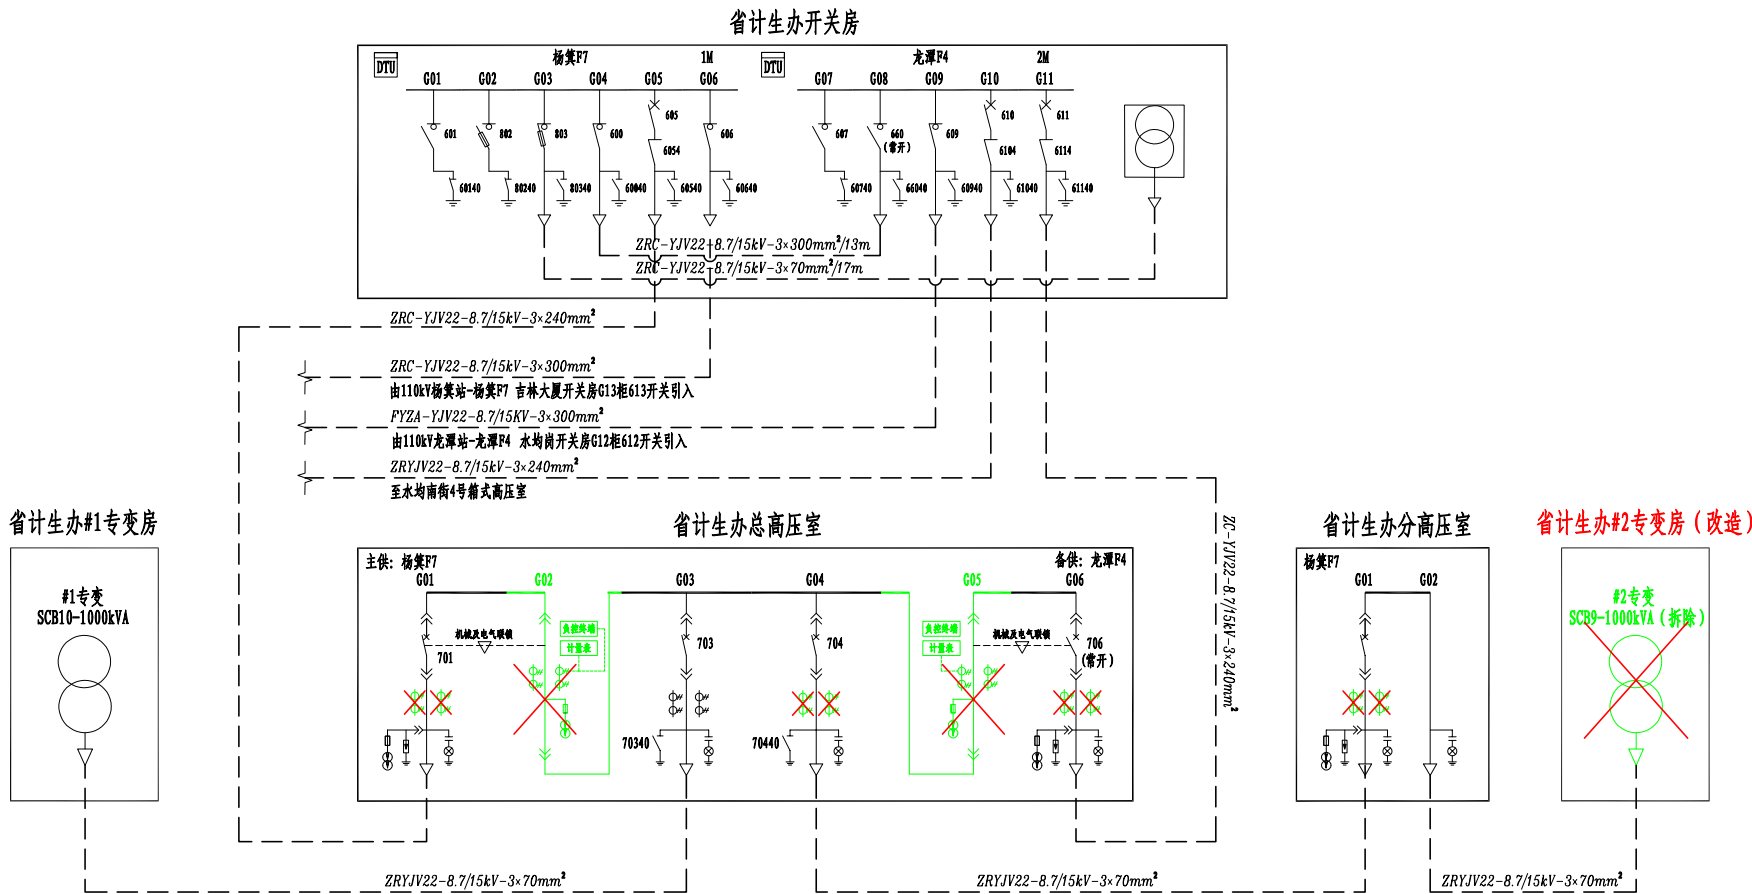

批准人:

林第2

审核人:

杨良胜

校核人:

黄婧莹

设计人:

胡峻烽

审批
意见

审批日期: 2026 年 月 日

10kV配电设备更动申请表(共3页,第3页)


报送单位: 广东电网有限责任公司广州越秀供电局营业部

设计项目编号: 08000080000065603048

填报单位: 九州能源有限公司

填报日期: 2026 年 05 月 07 日

设备更动后情况简图

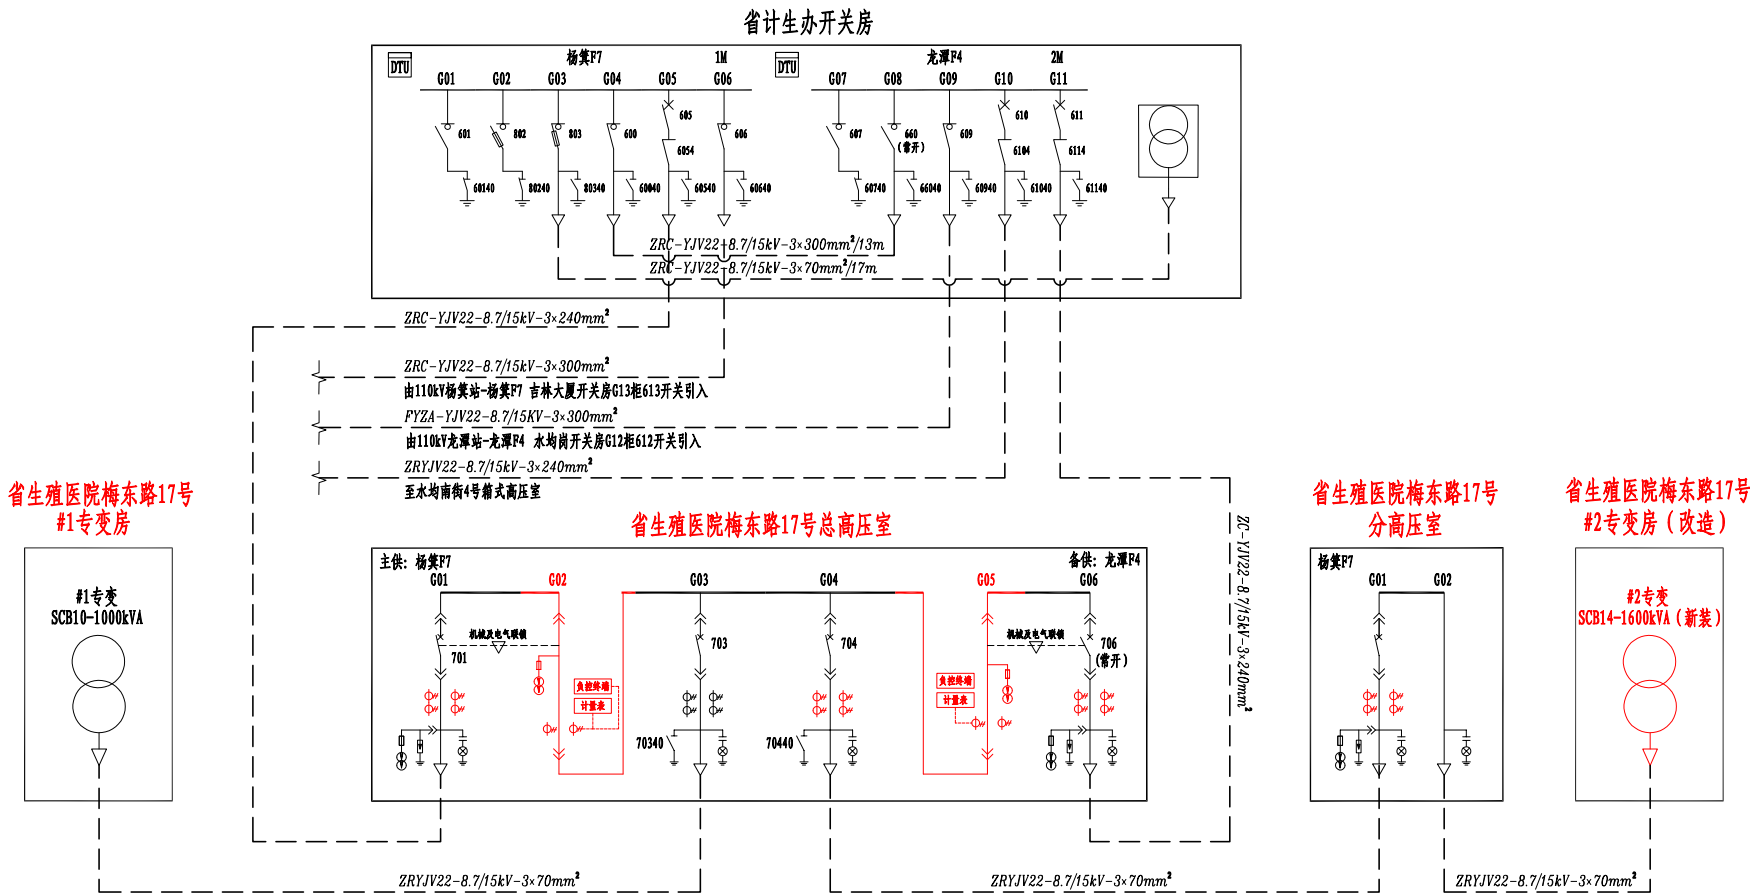

批准人:

林第2

审核人:

杨良胜

校核人:

黄桥莹

设计人:

胡峻烽

审批
意见

审批日期: 2026 年 月 日

目 录

序号	版次-图号	图 纸 名 称	配 送	备 注
01		10kV配电设备更动申请表	营业	
02		封面	营业	
03	1-01	目录	营业	
04	1-02	设计说明	营业	
05	1-03	工程概况及主要设备材料表	营业	
06	1-04	10kV系统一次结线图（更动前）	营业	
07	1-05	10kV系统一次结线图（更动后）	营业	
08	1-06	双电源高供高计（一主一备，备用自投）一次主接线图	营业	
09	1-07	总高压室10kV一次结线图（改造前）	营业	
10	1-08	总高压室10kV一次结线图（改造后）	营业	
11	1-09	分高压室10kV一次结线图	营业	
12	1-10	主供进线柜二次原理图(G01)	营业	
13	1-11	备供进线柜二次原理图(G06)	营业	
14	1-12	主供高压计量柜二次原理图(G02)	营业	
15	1-13	备供高压计量柜二次原理图(G05)	营业	
16	1-14	变压器出线柜二次原理图(G03)	营业	
17	1-15	出线柜二次原理图(G04)	营业	
18	1-16	分高压室进线柜二次结线原理图(G01)	营业	
19	1-17	KYN计量柜手车式安装计量室内元件布置图	营业	
20	1-18	KYN高压手车式安装计量柜侧视及局部剖视图	营业	
21	1-19	KYN高压计量柜正视图及背视图	营业	
22	1-20	#1专变低压房0.4kV接线简图（原有）	营业	
23	1-21	#2专变总低压房0.4kV一次结线图（一）	营业	
24	1-22	#2专变总低压房0.4kV一次结线图（二）	营业	
25	1-23	#2专变分低压房0.4kV一次结线图（一）（原有）	营业	
26	1-24	#2专变分低压房0.4kV一次结线图（二）（原有）	营业	
27	1-25	#2专变分低压房0.4kV一次结线图（三）（原有）	营业	
28	1-26	负荷管理终端(带TESAM)+负荷管理分支装置(就近电源方案)通用二次接线原理图	营业	
29	1-27	塑壳断路器遥控回路接入原理图	营业	
30	1-28	辅助触点接线端子图	营业	
31	1-29	各电房平面分布及关系示意图	营业	
32	1-30	省生殖医院梅东路17号总高压室平面布置图（原有）	营业	
33	1-31	省生殖医院梅东路17号分高压室平面布置图（原有）	营业	
34	1-32	省生殖医院梅东路17号2#专变电房平面布置图	营业	
35	1-33	#2专变房、#2总低压房电气立面布置图	营业	

序号	版次-图号	图 纸 名 称	配 送	备 注
36	1-34	电房环境控制箱图	营业	
37	1-35	电房工具箱外形图	营业	
38	1-36	门大样图	营业	
39	1-37	排气扇安装大样图	营业	
40	1-38	#2专变总低压房土建平面布置图	营业	
41	1-39	#2专变总低压房土建剖面图	营业	
42	1-40	#2专变总低压房接地平面图	营业	
43	1-41	电房接地网要求图	营业	
44	1-42	省生殖医院梅东路17号10kV高压电缆走向图（原有不变）	营业	
45				
46				
47				
48				
49				
50				
51				
52				
53				
54				
55				
56				
57				
58				
59				
60				
61				
62				
63				
64				
65				
66				
67				

 九州能源有限公司			省生殖医院3号楼电力供应系统扩容改造项目 (原2×1000kVA专变增至1×1000kVA+1×1600kVA)		设计 阶段
批 准	林列	设 计	胡峻峰		目 录
审 核	杨玉胜	CAD 制图			
校 核	董晓莹	比 例			
校 核	董晓莹	日 期	工单号: 0800008000006503048		版次-图号: 1-01

设计说明(一)

一、设计依据

GB 50052-2009 供配电系统设计规范
GB 50053-2013 20kV及以下变电所设计规范
GB 50054-1995 低压配电设计规范
GB 50060-2008 3~110kV高压配电装置设计规范
GB 50061-2001 66kV及以下架空电力线路设计规范
GB 50217-2018 电力工程电缆设计规范
GB/T50062-2008 电力装置的继电保护和自动装置设计规范
DL/T 599-1996 城市中低压配电网改造技术导则
DL/T 5221-2005 城市电力电缆线路设计技术规定
DL/T 609-1996 架空绝缘配电线路设计技术规程
DL/T 620-1997 交流电气装置的过电压保护和绝缘配合
DL/T 621-1997 交流电气装置的接地
Q/CSG1073-2009 110kV及以下配网装备技术导则
中国南方电网有限责任公司10kV及以下业扩受电工程技术导则
广州地区电能计量装置典型设计、安装及验收技术规范
中国南方电网10kV及以下业扩受电工程典型设计（2024版）图集
双方签订的《供电方案协议》内容等开展本次工程施工图设计。

二、设计范围

从《供电方案协议》规定的接取电源点开始及至甲方规划提供的箱式变内所有的电力设施装置土建等相关10kV及以下用电设施的施工图设计、配置、安装及验收的技术要求。

三、主要设计原则

1. 设备环境条件要求

周围空气环境：最高温度 45℃；最低温度 -10℃；最热平均温度 35℃；最大温差 25K
环境相对湿度：日平均值 95%；月平均值 90%
海拔高度：≤1000m
地震裂度：Ⅷ度
防护等级：Ⅱ级(户内)、Ⅲ级

2. 电力系统条件要求

系统额定频率：50Hz
系统标称电压：10kV(中压)、0.4kV(低压)
系统最高运行电压：12kV(中压)、0.66kV（低压）
系统中性点接线方式：
中压部分—△或Y(不接地、消弧线圈接地和小电阻接地)
低压部分—Y0、TN-S；TN-C；TN-C-S；

3. 主要设备选择

3.1 变压器的选择

安装室内变电所和露天变电所内的变压器，为了降低造价,宜采用高阻抗低损耗的油浸式无励磁调压电力变压器;室内型变电所在不具备条件使用油浸式变压器时，选用低损耗、低噪音的干式电力变压器。

3.2 中压开关柜选择

1) 多回路进线电源或总容量在800kVA及以上，应选用中压断路器柜。
2) 单回路进线电源且总容量在800kVA以下，可采用负荷开关柜。
3) 中压柜应选用具有五防功能、技术先进、质量可靠的系列。

3.3 低压开关柜选择

1) 总容量在800kVA及以上，应选用抽屉型；总容量在800kVA以下，可采用固定型。
2) 每台抽屉柜体多于六回路时，设计柜深宜为1000mm。

4. 电气二次要求

1) 断路器保护装置宜采用微机综合式数字保护。
2) 二次回路设备元件使用电压要求：直流电压220V，交流电压220V。
3) 电流互感器二次电流5A或1A；电压互感器的二次电压100V。

5. 计量要求

1) 电流互感器精度为0.2S级。电压互感器精度为0.2级，容量不少于30VA。
2) 总容量在80kVA及以上采用中压计量，以下采用低压计量。
3) 对于100~250kVA专变供电用户宜采用零距离计量装置。
4) 施工用电或供电部门有要求的需配置预购电装置。

6. 无功补偿要求

无功补偿应根据就地平衡的原则进行配置，可采用分散就地补偿和集中补偿相结合的方式，优先考虑分散就地补偿。装设变压器容量在100kVA及以上的变电所，必须设置电容器柜补偿。其中室内变电所和预装箱式变电站宜采取动态无功补偿装置，露天变电所宜采用静态无功补偿装置，补偿容量根据负荷的性质确定，未确定负荷使用性质的，一般按变压器容量的20~40%进行集中补偿。

7. 接地装置

设计采用高压电力设备与低压电力设备共用接地装置的方式，接地装置以水平接地体为主，垂直接地极为辅的方式构成，水平接地体选用φ16热镀锌圆钢，垂直接地极选用∠50×50（长度为2.5m）热镀锌角钢或φ50，δ=5的钢管。其接地电阻不宜大于4Ω；如果仅用于高压电力设备的接地，其接地装置的接地电阻不宜大于10Ω。垂直接地极采用埋深式，水平接地体的埋设深度不得少于0.8米；如果地下较深处的土壤电阻率较低，可采用井式或深钻式接地体，尽量利用规程、规范和标准允许利用的自然接地体作为降低接地电阻的辅助措施；利用自然接地体或引外接地装置时，应有不少于两根的接地引线与变电所人工接地网的不同地点相连接。如果变电所设在人行道路旁或人员过往比较频繁的场所，应在变电所四周加装散流装置和均压带。

8. 土建设计要求：

1) 变电所、开闭所的建筑物，按天然地基承载力标准值fak≥120kpa设计；地基处理和变电所地面标高按工程实际计算。
2) 变电所、开闭所采用框架结构，其基础、梁、柱等建构物应选用现浇式构件。
3) 变电所、开闭所的地面按表计算荷载：

序号	地面部位	计算负荷（kN/m²）
1	高压开关柜基础	8
2	低压开关柜基础	5
3	电缆沟盖板	4
4	搬运高压负荷柜走廊（通道）	8
5	搬运低压柜走廊（通道）	5
6	控制室	4

注：以上计算负荷仅供参考，工程设计时请按设备的实际重量和操作冲击力校核。

3.4 主要材料选择

1) 导线及电缆：导线应选用铝芯绝缘导线或铜芯绝缘导线，截面应符合载流量要求；电缆应选用阻燃型，截面应符合载流量要求。
2) 母线：应选用铝母线或铜母线，截面应符合载流量要求。
3) 绝缘子：应选用瓷绝缘子或复合绝缘子，电压等级应符合设计要求。
4) 避雷器：应选用氧化锌避雷器，电压等级应符合设计要求。
5) 接地材料：应选用热镀锌扁钢或圆钢，截面应符合设计要求。

九州能源有限公司			省生殖医院3号楼电力供应系统增容改造项目 (原2×1000kVA专变增至1×1000kVA+1×1600kVA)	施工	设计
批准	林列	设计	胡峻峰	设计说明	
审核	杨立胜	CAD制图			
校核	董新望	比例			
日期				工单号: 0800080000065603048	版次-图号: 1-02

1

2

3

4

5

6

四、工程概况

根据08000080000065603048供电方案协议要求:

1. 采用10kV双回路电源供电不变。电源接入方式:主供由110kV杨箕站 杨箕F7 省计生办开关房605开关供电不变,备供由110kV龙潭站 龙潭F4 省计生办开关房611开关供电不变。

2. 省计生办总高压室拟重新命名:省生殖医院梅东路17号总高压室;省计生办分高压室拟重新命名:省生殖医院梅东路17号分高压室;省计生办#1专变房拟重新命名:省生殖医院梅东路17号#1专变房;省计生办#2专变房拟重新命名:省生殖医院梅东路17号#2专变房;

3. 拆除省生殖医院梅东路17号#2专变房的SCB9-1000kVA专变1台,并在原专变位置新装SCB14-1600kVA专变(原有变压器基础不变)1台;

4. 拆除原省生殖医院梅东路17号#2专变房#2变压器至省生殖医院梅东路17号#2专变低压房的CCX-2000A/4P/20米母线槽;

5. 拆除省生殖医院梅东路17号总高压室原G02、G05计量柜(先CT后PT)各1台,并在原柜位新装符合新典设要求的G02、G05计量柜(先PT后CT)各1台;

6. 改造省生殖医院梅东路17号总高压室KYN28高压柜:

a. 把省生殖医院梅东路17号总高压室G01、G06柜测量CT由原:150/5 0.5/10P10级,改为:200/5 0.5/10P10级,数量每台柜2只,并同步更换电流表;

b. 把省生殖医院梅东路17号总高压室G04柜测量CT由原:75/5 0.5/10P10级,改为:150/5 0.5/10P10级,数量2只,并同步更换电流表;

6. 改造省生殖医院梅东路17号分高压室KYN28高压柜:

a. 把省生殖医院梅东路17号分高压室G1柜测量CT由原:100/5 0.5/10P10级,改为:150/5 0.5/10P10级,数量2只,并同步更换电流表;

7. 计量及计价方式:采用高供高计计量方式。换装高供高计计量装置2套(G02、G05柜,CT变比:200/S,0.2S),属非工业用电类别,执行非工业(1-10kV)(单一制)电价。安装负荷管理终端,甲方需确保信号通畅。甲方应为乙方受电装置预留接线和安装位置。

8. 本项目原有的10kV高压(进线、出线)电缆保持原有不变,不作任何更动。

9. 在省生殖医院梅东路17号3号楼新建省生殖医院梅东路17号#2专变总低压房1间,在房内生装GCK低压柜6台;

10. 把原省生殖医院梅东路17号#2专变低压房拟重新命名为:省生殖医院梅东路17号#2专变分低压房,该房由省生殖医院梅东路17号#2专变总低压房供电;

11. 在省生殖医院梅东路17号#2专变房#2变压器新装密集母线槽CCX-3200A/4P/20米(室外段加装304不锈钢防雨罩)至省生殖医院梅东路17号#2专变总低压房2P01进线柜;

12. 在省生殖医院梅东路17号#2专变总低压房2P06柜新装密集母线槽CCX-2000A/4P/18米(室外段加装304不锈钢防雨罩)至省生殖医院梅东路17号#2专变分低压房1AA进线柜;

五、材料表:

主要设备材料表(电气)

序号	设备名称	型号规格	单位	数量
01	高压进、出线柜改造	总高压室,KYN28柜 G01、G04、G06(更换CT及配套测量装置)	台	3
02	高压计量柜	总高压室,KYN28柜 G02、G05(新装,先PT后CT)	台	2
03	高压进柜改造	分高压室,KYN28柜 G01(更换CT及配套测量装置)	台	1
04	干式变压器	SCB14-1600kVA 10/0.4 Dyn11 Uk=6%	台	1
05	低压柜	GCK	台	6+1=7
06	0.4kV密集母线槽	CCX-2000A/4P、室外段加装304不锈钢防雨罩	米	18
07	0.4kV密集母线槽	CCX-3200A/4P、室外段加装304不锈钢防雨罩	米	20
08	安健环	南网标准(含#1变系统的模拟板、电房门牌)	批	1
09	交接试验 (关联更动部分的设备)	总高压室KYN28柜、10kV高压缆、 分高压室KYN28柜、#2变压器、 #2变0.4kV密集母线槽	项	1
10	更换框架开关(一拆一装)	ACB-2000/3P 2000A,抽出式(#2专变分低压房1AA柜)	台	1
11				
12				
13				

主要设备材料表(土建)

序号	设备名称	型号规格	单位	数量
01	新建#2总低压房	6450×4350×3500,(含房内设备基础、地网、照明)	间	1
02				
03				

主要设备材料表(拆除)

序号	设备名称	型号规格	单位	数量
01	拆除0.4kV密集母线槽	CCX-2000A/4P	米	15
02	拆除变压器	SCB9-1000kVA	台	1
03	拆除#2变分低压房补偿柜内设备	2AA柜内11路30kVar电容器及配套设备	路	11
04	拆除高压计量柜	KYN28,G02、G05柜	台	2
05	拆除#2变分低压房电流取样互感器	2000/5A	只	1

九州能源有限公司

省生殖医院3号楼电力供应系统增容改造项目
(原2×1000kVA专变增至1×1000kVA+1×1600kVA)

设计阶段

批准

设计

CAD制图

比例

日期

审核

校核

日期


工程概况及主要设备材料表

工单号:08000080000065603048

版次-图号:1-03

更动前

省计生办开关房

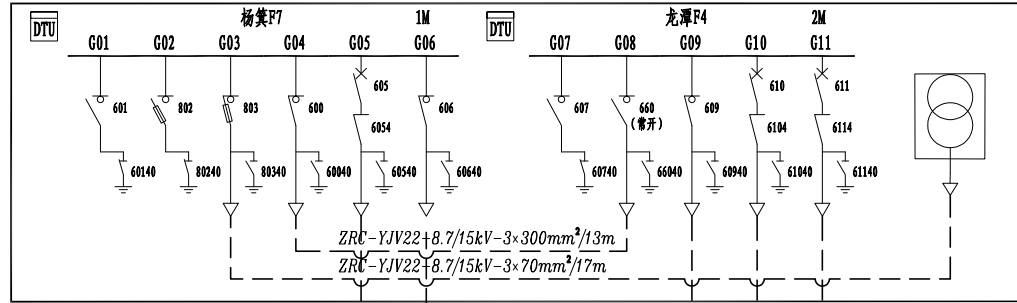

ZRC-YJV22-8.7/15kV-3x240mm²

ZRC-YJV22-8.7/15kV-3x300mm²

由110kV杨箕站-杨箕F7 吉林大厦开关房G13柜613开关引入


FYZA-YJV22-8.7/15KV-3x300mm²

由110kV龙潭站-龙潭F4 水均岗开关房G12柜612开关引入


ZRYJV22-8.7/15kV-3x240mm²

至水均南街4号箱式高压室

省计生办#1专变房

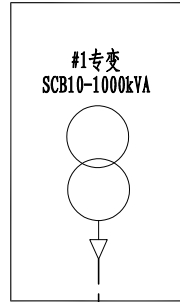


省计生办总高压室

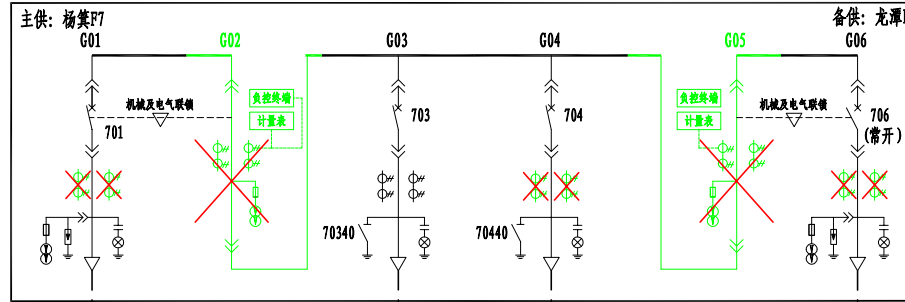


ZRYJV22-8.7/15kV-3x70mm²

ZRYJV22-8.7/15kV-3x70mm²

省计生办分高压室

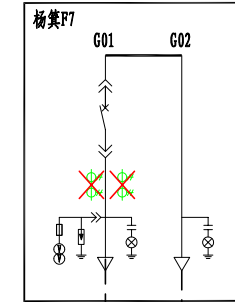

省计生办#2专变房 (改造)

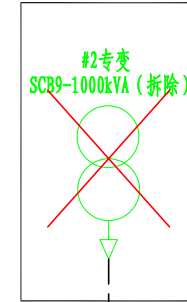

说明:

根据0800080000065603048供电方案协议要求:

- 采用10kV双回路电源供电不变。电源接入方式:主供由110kV杨箕站 杨箕F7 省计生办开关房G05开关供电不变,备供由110kV龙潭站 龙潭F4 省计生办开关房G11开关供电不变。
- 省计生办总高压室拟重新命名:省生殖医院梅东路17号总高压室;省计生办分高压室拟重新命名:省生殖医院梅东路17号分高压室;省计生办#1专变房拟重新命名:省生殖医院梅东路17号#1专变房;省计生办#2专变房拟重新命名:省生殖医院梅东路17号#2专变房;
- 拆除省生殖医院梅东路17号#2专变房的SCB9-1000kVA专变1台,并在原专变位置新装SCB14-1600kVA专变(原有变压器基础不变)1台;
- 拆除省生殖医院梅东路17号总高压室原G02、G05计量柜(先CT后PT)各1台,并在原柜位新装符合新典设要求的G02、G05计量柜(先PT后CT)各1台;
- 改造省生殖医院梅东路17号总高压室KYN28高压柜:
 - 把省生殖医院梅东路17号总高压室G01、G06柜测量CT由原:150/5 0.5/10P10级,改为:200/5 0.5/10P10级,数量每台柜2只,并同步更换电流表;
 - 把省生殖医院梅东路17号总高压室G04柜测量CT由原:75/5 0.5/10P10级,改为:150/5 0.5/10P10级,数量2只,并同步更换电流表;
- 改造省生殖医院梅东路17号分高压室KYN28高压柜:
 - 把省生殖医院梅东路17号分高压室G1柜测量CT由原:100/5 0.5/10P10级,改为:150/5 0.5/10P10级,数量2只,并同步更换电流表;
- 计量及计价方式:采用高供高计计量方式。换装高供高计计量装置2套(G02、G05柜,CT变比:200/S,0.2S),属非工业用电类别,执行非工业(1-10kV)(单一制)电价。安装负荷管理终端,甲方需确保信号通畅。甲方应为乙方变电台装置预埋接线和安装位置。
- 本项目原有的10kV高压(进线、出线)电缆保持原有不变,不作任何更动。

九州能源有限公司

省生殖医院3号楼电力供应系统扩容改造项目
(原2x1000kVA专变增至1x1000kVA+1x1600kVA)

设计
阶段


批 准	林列	设 计	胡峻峰
审 核	杨立胜	CAD 制图	
校 核	董新望	比 例	
		日 期	

10kV系统一次结线图(更动前)	工单号: 0800080000065603048	版次-图号: 1-04
------------------	--------------------------	-------------

注:无出图专用章无效,未经授权,不得复印(录)、传播或它用

更动后

省计生办开关房

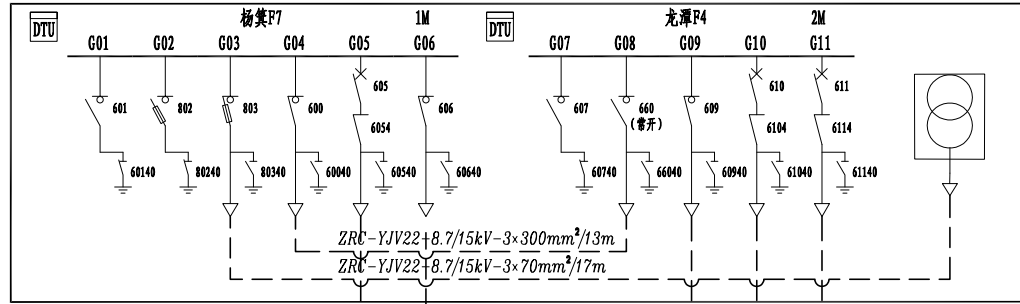

ZRC-YJV22-8.7/15kV-3×240mm²

ZRC-YJV22-8.7/15kV-3×300mm²

由110kV杨箕站-杨箕F7 吉林大厦开关房G13柜G13开关引入


FYZA-YJV22-8.7/15KV-3×300mm²

由110kV龙潭站-龙潭P4 水均岗开关房G12柜G12开关引入


ZRYJV22-8.7/15kV-3×240mm²

至水均南街4号箱式高压室

省生殖医院梅东路17号
#1专变房

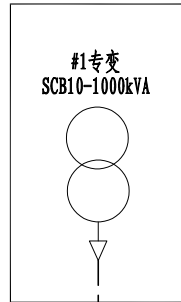


省生殖医院梅东路17号总高压室

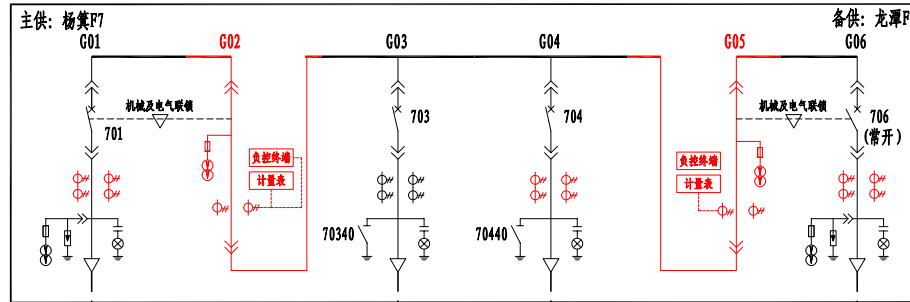


ZRYJV22-8.7/15kV-3×70mm²

ZRYJV22-8.7/15kV-3×70mm²

省生殖医院梅东路17号
分高压室

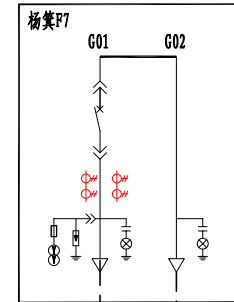

省生殖医院梅东路17号
#2专变房 (改造)

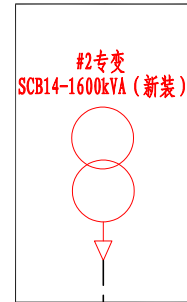

说明:

根据0800080000065603048供电方案协议要求:

- 采用10kV双回路电源供电不变。电源接入方式:主供由110kV杨箕站 杨箕F7 省计生办开关房G05开关供电不变,备用由110kV龙潭站 龙潭P4 省计生办开关房G11开关供电不变。
- 省计生办总高压室拟重新命名:省生殖医院梅东路17号总高压室;省计生办分高压室拟重新命名:省生殖医院梅东路17号分高压室;省计生办#1专变房拟重新命名:省生殖医院梅东路17号#1专变房;省计生办#2专变房拟重新命名:省生殖医院梅东路17号#2专变房;
- 拆除省生殖医院梅东路17号#2专变房的SCB9-1000kVA专变1台,并在原专变位置新装SCB14-1600kVA专变(原有变压器基础不变)1台;
- 拆除省生殖医院梅东路17号总高压室原G02、G05计量柜(先CT后PT)各1台,并在原柜位新装符合新典设要求的G02、G05计量柜(先PT后CT)各1台;
- 改造省生殖医院梅东路17号总高压室KYN28高压柜:
 - 把省生殖医院梅东路17号总高压室G01、G06柜测量CT由原:150/5 0.5/10P10级,改为:200/5 0.5/10P10级,数量每台柜2只,并同步更换电流表;
 - 把省生殖医院梅东路17号总高压室G04柜测量CT由原:75/5 0.5/10P10级,改为:150/5 0.5/10P10级,数量2只,并同步更换电流表;
- 改造省生殖医院梅东路17号分高压室KYN28高压柜:
 - 把省生殖医院梅东路17号分高压室G1柜测量CT由原:100/5 0.5/10P10级,改为:150/5 0.5/10P10级,数量2只,并同步更换电流表;
- 计量及计价方式:采用高供高计计量方式。换装高供高计计量装置2套(G02、G05柜,CT变比:200/S,0.2S),属非工业用电类别,执行非工业(1-10kV)(单一制)电价。安装负荷管理终端,甲方需确保信号通畅。甲方应为乙方变电装置预留接线和安装位置。
- 本项目原有的10kV高压(进线、出线)电缆保持原有不变,不作任何更动。

九州能源有限公司

省生殖医院3号楼电力供应系统扩容改造项目
(原2×1000kVA专变增至1×1000kVA+1×1600kVA)

设计
阶段

批 准	林列	设 计	胡峻峰
审 核	杨立胜	CAD 制图	
校 核	董新望	比 例	
		日 期	


10kV系统一次结线图(更动后)

工单号: 0800080000065603048



版次-图号: 1-05

注:无出图专用章无效,未经授权,不得复印(录)、传播或它用



#1 进线
主供由110kV杨箕站 杨箕F7 省计生办开关房605开关供电

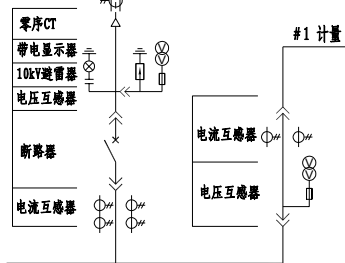

#2 进线
备供由110kV龙潭站 龙潭F4 省计生办开关房611开关供电

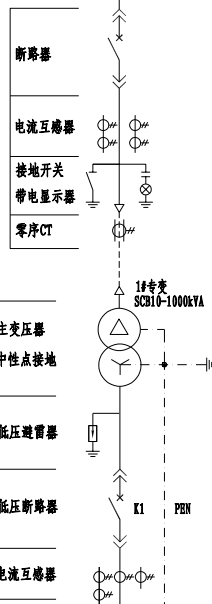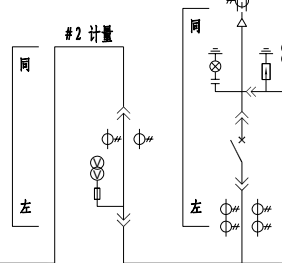

A. B. C
N
PE
0.4kV

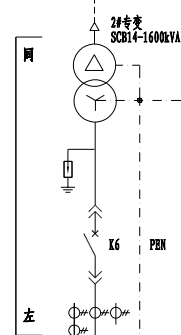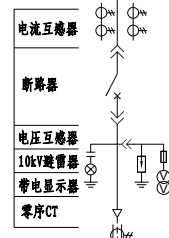

A. B. C
N
PE
0.4kV

说明:

10kV采用双电源(双回路)同时供电,一主一备或互为备用的供电方式。采用高压计量(装计量表2套),当变压器台数较多时采用联络柜。

九州能源有限公司			省生殖医院3号楼电力供应系统增容改造项目 (原2×1000kVA专变增至1×1000kVA+1×1600kVA)		施工	设计
批 准	林列	设 计	胡峻峰	双电源高供高计(一主一备,备用自投) 一次主接线图		
审 核	杨良胜	CAD 制图				
校 核	董新望	比 例				
工单号:	08000080000065603048			版次-图号: 1-06		


注:无出图专用章无效,未经授权,不得复印(录)、传播或它用

A

B

C

D

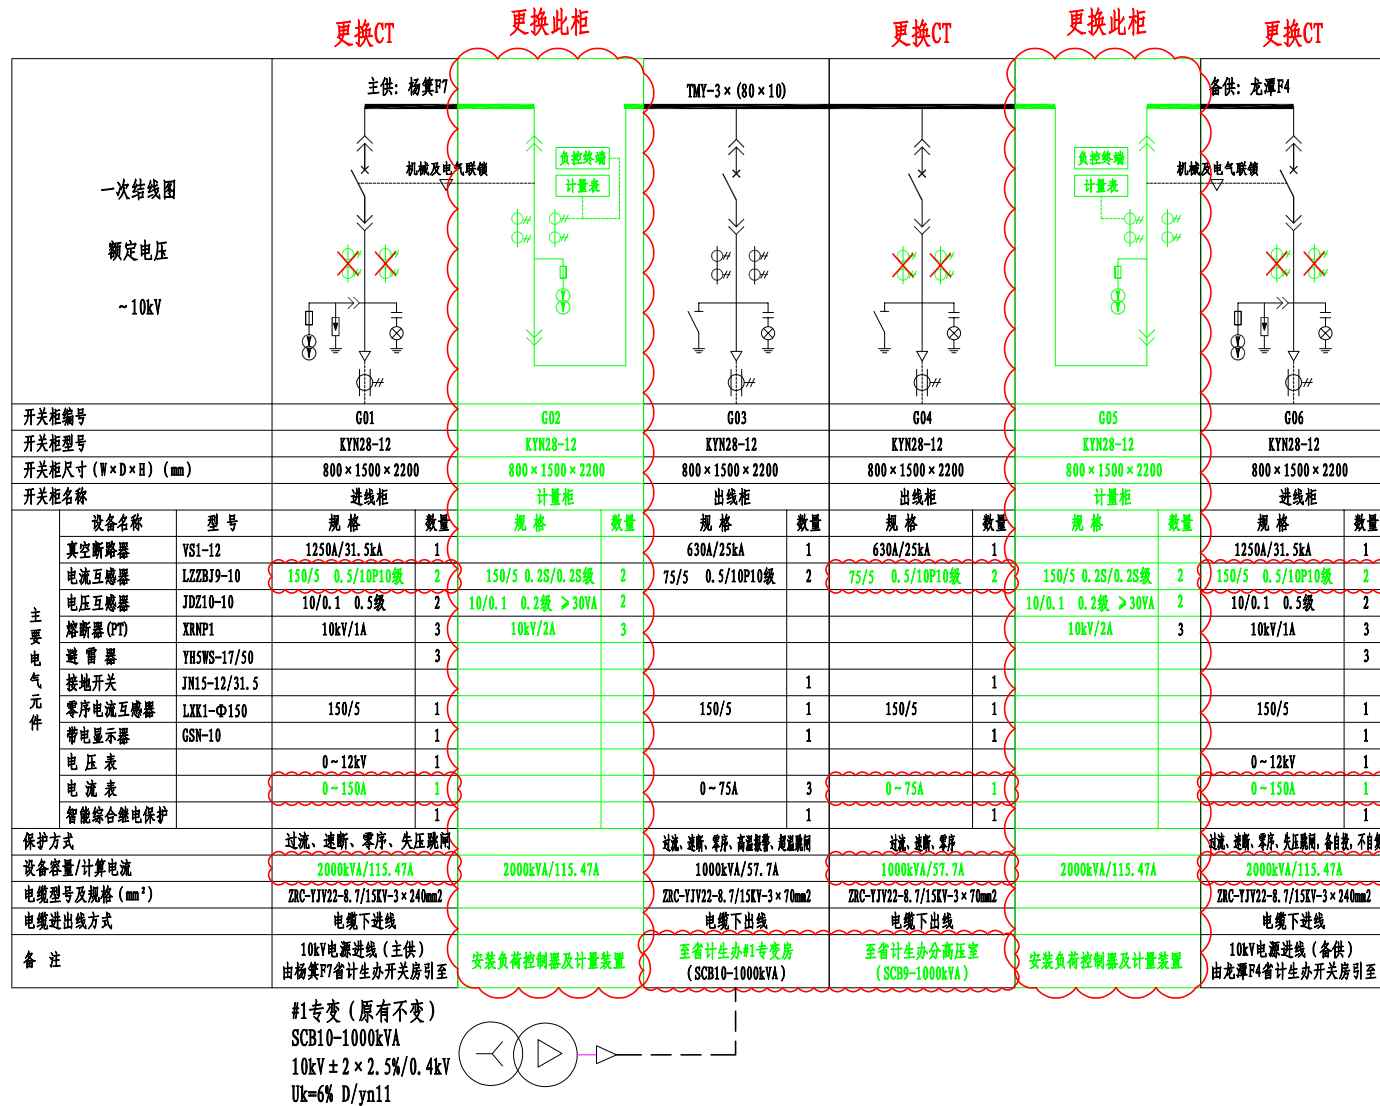

九州能源有限公司			省生殖医院3号楼电力供应系统增容改造项目 (原2×1000kVA专变增至1×1000kVA+1×1600kVA)		施工设计阶段
批准	林列	设计	胡峻峰	总高压室10kV一次结线图 (改造前)	
审核	杨良胜	CAD制图			
校核	董新望	日期			
				工单号: 08000080000065603048	版次-图号: 1-07

A

B

C

D

一次结线图

额定电压

~10kV

更换CT

新装柜

更换CT

新装柜

更换CT

主供：杨箕F7

TMY-3×(80×10)

备供：龙潭P4

QF1

QF2

机械及电气联锁

机械及电气联锁

负控终端

负控终端

计量表

计量表

开关柜编号	G01		G02		G03		G04		G05		G06	
开关柜型号	KYN28-12		KYN28-12		KYN28-12		KYN28-12		KYN28-12		KYN28-12	
开关柜尺寸(W×D×H)(mm)	800×1500×2200		800×1500×2200		800×1500×2200		800×1500×2200		800×1500×2200		800×1500×2200	
开关柜名称	进线柜		计量柜		出线柜		出线柜		计量柜		进线柜	
主要电气元件	设备名称	型号	规格	数量	规格	数量	规格	数量	规格	数量	规格	数量
	真空断路器	VS1-12	1250A/31.5kA	1			630A/25kA	1	630A/25kA	1	1250A/31.5kA	1
	电流互感器	LZZBJ9-10	200/5 0.5/10P10级	2	200/5 0.2S级	2	75/5 0.5/10P10级	2	150/5 0.5/10P10级	2	200/5 0.5/10P10级	2
	电压互感器	JDZ10-10	10/0.1 0.5级	2	10/0.1 0.2级 >30VA	2			10/0.1 0.2级 >30VA	2	10/0.1 0.5级	2
	熔断器(PT)	XRNP1	10kV/1A	3	10kV/2A	3			10kV/2A	3	10kV/1A	3
	避雷器	YH5WS-17/50		3								3
	接地开关	JN15-12/31.5					1	1				
	零序电流互感器	LXK1-Φ150	150/5	1			150/5	1	150/5	1	150/5	1
	带电显示器	GSN-10		1			1	1				1
	电压表		0~12kV	1							0~12kV	1
	电流表		0~200A	1			0~75A	3	0~150A	1	0~200A	1
	智能综合继电保护			1			1	1				1
保护方式	过流、速断、零序、失压跳闸				过流、速断、零序、高阻跳闸、超温跳闸		过流、速断、零序				过流、速断、零序、失压跳闸、备自投、不自投	
设备容量/计算电流	2600kVA/150.11A		2600kVA/150.11A		1000kVA/57.7A		1600kVA/92.37A		2600kVA/150.11A		2600kVA/150.11A	
电缆型号及规格(mm²)	ZRC-YJV22-8.7/15KV-3×240mm²				ZRC-YJV22-8.7/15KV-3×70mm²		ZRC-YJV22-8.7/15KV-3×70mm²				ZRC-YJV22-8.7/15KV-3×240mm²	
电缆进出线方式	电缆下进线				电缆下出线		电缆下出线				电缆下进线	
备注	10kV电源进线(主供) 由杨箕F7省计生办开关房引至		安装负荷控制器及计量装置		至省生殖医院梅东路17号#1专变房 (SCB10-1000kVA)		至省生殖医院梅东路17号分离压室 (SCB14-1600kVA)		安装负荷控制器及计量装置		10kV电源进线(备供) 由龙潭P4省计生办开关房引至	

#1专变:

SCB10-1000kVA

10kV±2×2.5%/0.4kV

Uk=6% D/yn11



各种运行情况主供进线、备供进线断路器位置

断路器状态	断路器位置(1-合, 0-开)	
	QF1	QF2
运行状态		
主供电源供电(正常状态)	1	0
主供电源停电, 备供电源供电	0	1

说明:

- 本图为省生殖医院梅东路17号总高压室一次主结线图(改造后);
- 把省生殖医院梅东路17号总高压室G01、G06柜测量CT由原: 150/5 0.5/10P10级, 改为: 200/5 0.5/10P10级, 数量2只, 并同步更换电流表;
- 拆除省生殖医院梅东路17号总高压室原G02、G05计量柜(先CT后PT)各1台, 并在原柜位新装符合新典设要求的G02、G05计量柜(先PT后CT)各1台;
- 把省生殖医院梅东路17号总高压室G04柜测量CT由原: 75/5 0.5/10P10级, 改为: 150/5 0.5/10P10级, 数量2只, 并同步更换电流表;
- 根据最新系统, 更换按键环相关的门牌、贴纸标识、模拟板等等。
- 计量及计价方式: 采用高供高计计量方式。换装高供高计计量装置2套(G02、G05柜, CT变比: 200/S, 0.2S), 属非工业用电类别, 执行非工业(1-10kV)(单一制)电价。安装负荷管理终端, 甲方需确保信号通畅。甲方应为乙方受电装置预留接线和安装位置。

直流屏
(20Ah)

DC
20Ah/220V
600×600×1700

九州能源有限公司		省生殖医院3号楼电力供应系统增容改造项目 (原2×1000kVA专变增至1×1000kVA+1×1600kVA)		施工	设计
批准	林列	设计	胡峻峰		
审核	杨立胜	CAD制图			
校核	董新望	比例			
		日期			

总高压室10kV一次结线图(改造后)

工单号: 08000080000065603048

版次-图号: 1-08





注: 无出图专用章无效, 未经授权, 不得复印(录)、传播或它用

A

B

C

D

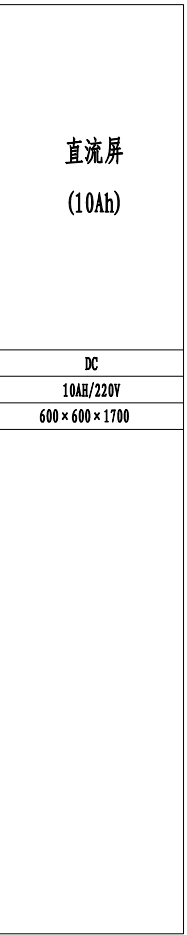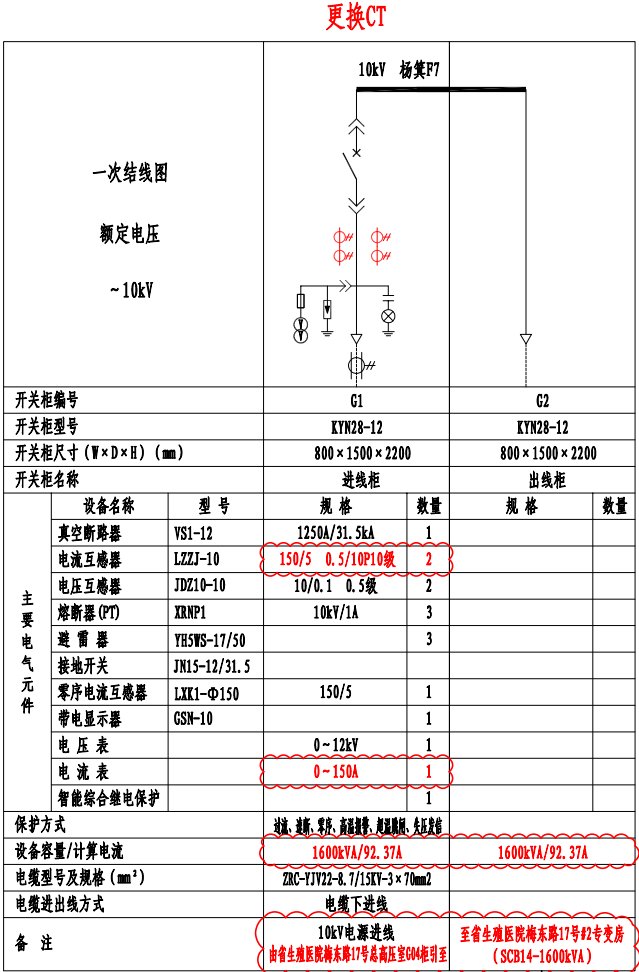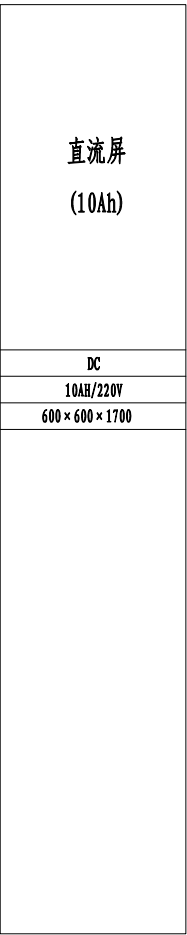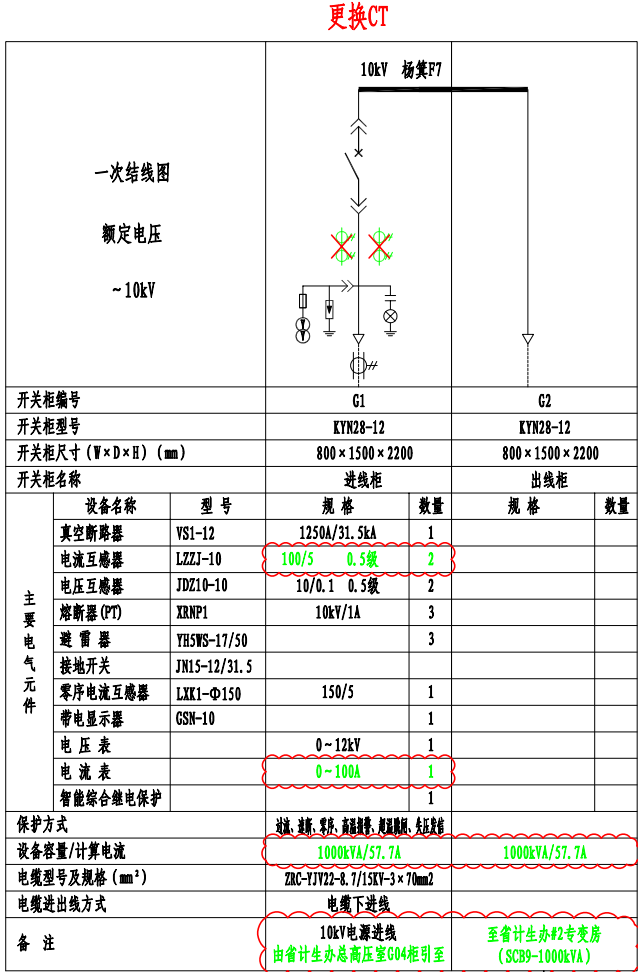

分高压室10kV一次结线图 (改造前)

分高压室10kV一次结线图 (改造后)

说明:

- 本图为省生殖医院梅东路17号分高压室10kV一次主接线图 (改造后);
- 把省生殖医院梅东路17号分高压室G01柜测量CT由原: 100/5 0.5/10P10级, 改为: 150/5 0.5/10P10级, 数量2只, 并同步更换电流表;
- 根据最新系统, 更换按钮环相关的门牌、贴纸标识、模拟板等等。
- 拆除省生殖医院梅东路17号#2专变房的SCB9-1000kVA专变1台, 并在原专变位置新装SCB14-1600kVA专变 (原有变压器基础不变) 1台;


九州能源有限公司			省生殖医院3号楼电力供应系统增容改造项目 (原2×1000kVA专变增至1×1000kVA+1×1600kVA)		施工	设计
批准	林列	设计	胡峻峰	分高压室10kV一次结线图		
审核	杨立胜	CAD 制图				
校核	董新望	比例				
日期				工单号: 08000080000065603048	版次-图号: 1-09	

A


B

C


D

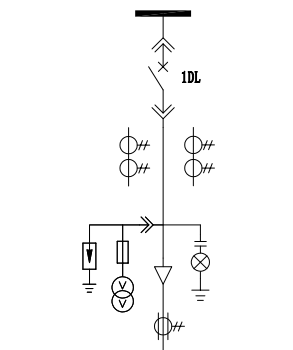


一次
结
线

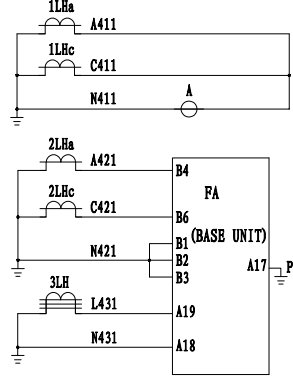


测量
表
计
电
流
回
路
过
流
速
断
保
护
零
序
保
护

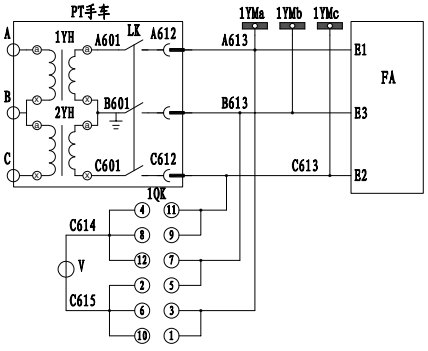

电
压
监
视
回
路

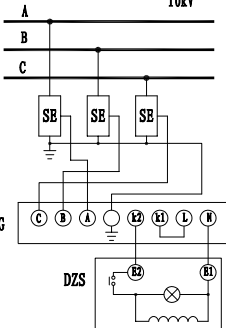

高压
母
线
传
感
器
带
电
监
视
回
路
带
电
显
示
器
电
磁
锁

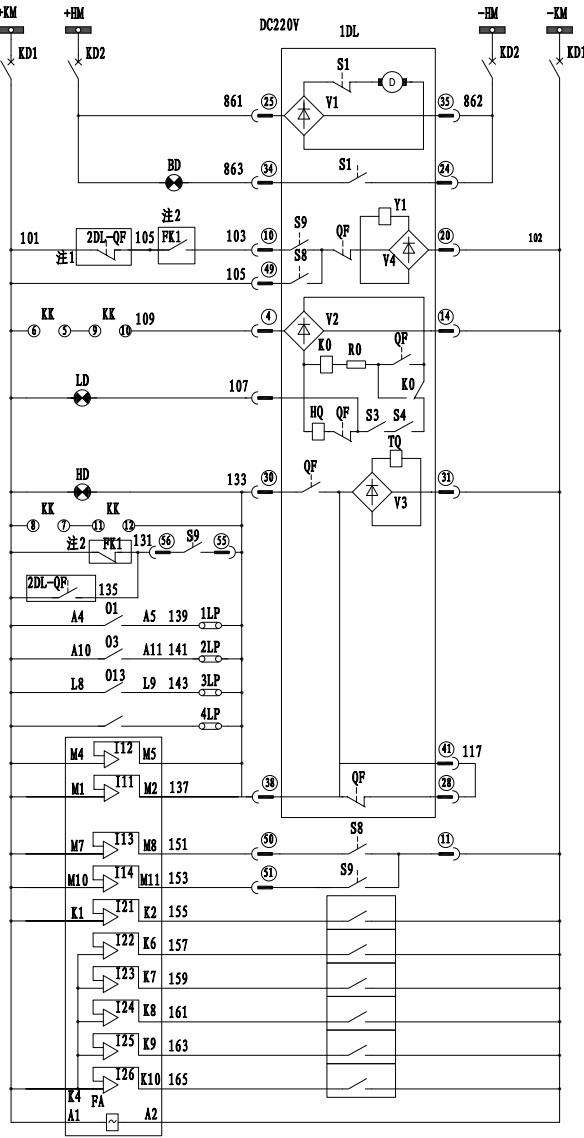

控制小母线
开 关
储能电机
储能指示
合闸闭锁
合闸回路
分闸指示
合闸指示
分闸回路
计量联锁
联 锁
过流延时
速断定时
零序保护
失压保护
分闸回路
监 测
试验位置
工作位置
备 用
工作电源


1D 电压回路		
1LHa	A411	1
1LHc	C411	2
1LHa	A411	3
2LHa	A421	4
2LHc	C421	5
2LHa	A421	6
2LHc	C421	7
2LHa	A421	8
2LHc	C421	9
2LHa	A421	10
2LHc	C421	11
2LHa	A421	12
2LHc	C421	13
2LHa	A421	14
2LHc	C421	15
2LHa	A421	16
2LHc	C421	17
2LHa	A421	18
2LHc	C421	19
2LHa	A421	20
2LHc	C421	21
2LHa	A421	22
2LHc	C421	23
2LHa	A421	24
2LHc	C421	25
2LHa	A421	26
2LHc	C421	27
2LHa	A421	28
2LHc	C421	29
2LHa	A421	30
2LHc	C421	31
2LHa	A421	32
2LHc	C421	33
2LHa	A421	34
2LHc	C421	35
2LHa	A421	36
2LHc	C421	37
2LHa	A421	38
2LHc	C421	39
2LHa	A421	40
2LHc	C421	41
2LHa	A421	42
2LHc	C421	43
2LHa	A421	44
2LHc	C421	45
2LHa	A421	46
2LHc	C421	47
2LHa	A421	48
2LHc	C421	49
2LHa	A421	50
2LHc	C421	51
2LHa	A421	52
2LHc	C421	53
2LHa	A421	54
2LHc	C421	55
2LHa	A421	56
2LHc	C421	57
2LHa	A421	58
2LHc	C421	59
2LHa	A421	60
2LHc	C421	61
2LHa	A421	62
2LHc	C421	63
2LHa	A421	64
2LHc	C421	65
2LHa	A421	66
2LHc	C421	67
2LHa	A421	68
2LHc	C421	69
2LHa	A421	70
2LHc	C421	71
2LHa	A421	72
2LHc	C421	73
2LHa	A421	74
2LHc	C421	75
2LHa	A421	76
2LHc	C421	77
2LHa	A421	78
2LHc	C421	79
2LHa	A421	80
2LHc	C421	81
2LHa	A421	82
2LHc	C421	83
2LHa	A421	84
2LHc	C421	85
2LHa	A421	86
2LHc	C421	87
2LHa	A421	88
2LHc	C421	89
2LHa	A421	90
2LHc	C421	91
2LHa	A421	92
2LHc	C421	93
2LHa	A421	94
2LHc	C421	95
2LHa	A421	96
2LHc	C421	97
2LHa	A421	98
2LHc	C421	99
2LHa	A421	100
2LHc	C421	101
2LHa	A421	102
2LHc	C421	103
2LHa	A421	104
2LHc	C421	105
2LHa	A421	106
2LHc	C421	107
2LHa	A421	108
2LHc	C421	109
2LHa	A421	110
2LHc	C421	111
2LHa	A421	112
2LHc	C421	113
2LHa	A421	114
2LHc	C421	115
2LHa	A421	116
2LHc	C421	117
2LHa	A421	118
2LHc	C421	119
2LHa	A421	120
2LHc	C421	121
2LHa	A421	122
2LHc	C421	123
2LHa	A421	124
2LHc	C421	125
2LHa	A421	126
2LHc	C421	127
2LHa	A421	128
2LHc	C421	129
2LHa	A421	130
2LHc	C421	131
2LHa	A421	132
2LHc	C421	133
2LHa	A421	134
2LHc	C421	135
2LHa	A421	136
2LHc	C421	137
2LHa	A421	138
2LHc	C421	139
2LHa	A421	140
2LHc	C421	141
2LHa	A421	142
2LHc	C421	143
2LHa	A421	144
2LHc	C421	145
2LHa	A421	146
2LHc	C421	147
2LHa	A421	148
2LHc	C421	149
2LHa	A421	150
2LHc	C421	151
2LHa	A421	152
2LHc	C421	153
2LHa	A421	154
2LHc	C421	155
2LHa	A421	156
2LHc	C421	157
2LHa	A421	158
2LHc	C421	159
2LHa	A421	160
2LHc	C421	161
2LHa	A421	162
2LHc	C421	163
2LHa	A421	164
2LHc	C421	165
2LHa	A421	166
2LHc	C421	167
2LHa	A421	168
2LHc	C421	169
2LHa	A421	170
2LHc	C421	171
2LHa	A421	172
2LHc	C421	173
2LHa	A421	174
2LHc	C421	175
2LHa	A421	176
2LHc	C421	177
2LHa	A421	178
2LHc	C421	179
2LHa	A421	180
2LHc	C421	181
2LHa	A421	182
2LHc	C421	183
2LHa	A421	184
2LHc	C421	185
2LHa	A421	186
2LHc	C421	187
2LHa	A421	188
2LHc	C421	189
2LHa	A421	190
2LHc	C421	191
2LHa	A421	192
2LHc	C421	193
2LHa	A421	194
2LHc	C421	195
2LHa	A421	196
2LHc	C421	197
2LHa	A421	198
2LHc	C421	199
2LHa	A421	200
2LHc	C421	201
2LHa	A421	202
2LHc	C421	203
2LHa	A421	204
2LHc	C421	205
2LHa	A421	206
2LHc	C421	207
2LHa	A421	208
2LHc	C421	209
2LHa	A421	210
2LHc	C421	211
2LHa	A421	212
2LHc	C421	213
2LHa	A421	214
2LHc	C421	215
2LHa	A421	216
2LHc	C421	217
2LHa	A421	218
2LHc	C421	219
2LHa	A421	220
2LHc	C421	221
2LHa	A421	222
2LHc	C421	223
2LHa	A421	224
2LHc	C421	225
2LHa	A421	226
2LHc	C421	227
2LHa	A421	228
2LHc	C421	229
2LHa	A421	230
2LHc	C421	231
2LHa	A421	232
2LHc	C421	233
2LHa	A421	234
2LHc	C421	235
2LHa	A421	236
2LHc	C421	237
2LHa	A421	238
2LHc	C421	239
2LHa	A421	240
2LHc	C421	241
2LHa	A421	242
2LHc	C421	243
2LHa	A421	244
2LHc	C421	245
2LHa	A421	246
2LHc	C421	247
2LHa	A421	248
2LHc	C421	249
2LHa	A421	250
2LHc	C421	251
2LHa	A421	252
2LHc	C421	253
2LHa	A421	254
2LHc	C421	255
2LHa	A421	256
2LHc	C421	257
2LHa	A421	258
2LHc	C421	259
2LHa	A421	260
2LHc	C421	261
2LHa	A421	262
2LHc	C421	263
2LHa	A421	264
2LHc	C421	265
2LHa	A421	266
2LHc	C421	267
2LHa	A421	268
2LHc	C421	269
2LHa	A421	270
2LHc	C421	271
2LHa	A421	272
2LHc	C421	273
2LHa	A421	274
2LHc	C421	275
2LHa	A421	276
2LHc	C421	277
2LHa	A421	278
2LHc	C421	279
2LHa	A421	280
2LHc	C421	281
2LHa	A421	282
2LHc	C421	283
2LHa	A421	284
2LHc	C421	285
2LHa	A421	286
2LHc	C421	287
2LHa	A421	288
2LHc	C421	289
2LHa	A421	290
2LHc	C421	291
2LHa	A421	292
2LHc	C421	293
2LHa	A421	294
2LHc	C421	295
2LHa	A421	296
2LHc	C421	297
2LHa	A421	298
2LHc	C421	299
2LHa	A421	300
2LHc	C421	301
2LHa	A421	302
2LHc	C421	303
2LHa	A421	304
2LHc	C421	305
2LHa	A421	306
2LHc	C421	307
2LHa	A421	308
2LHc	C421	309
2LHa	A421	310
2LHc	C421	311
2LHa	A421	312
2LHc	C421	313
2LHa	A421	314
2LHc	C421	315
2LHa	A421	316
2LHc	C421	317
2LHa	A421	318
2LHc	C421	319
2LHa	A421	320
2LHc	C421	321
2LHa	A421	322
2LHc	C421	323
2LHa	A421	324
2LHc	C421	325
2LHa	A421	326
2LHc	C421	327
2LHa	A421	328
2LHc	C421	329
2LHa	A421	330
2LHc	C421	331
2LHa	A421	332
2LHc	C421	333
2LHa	A421	334
2LHc	C421	335
2LHa	A421	336
2LHc	C421	337
2LHa	A421	338
2LHc	C421	339
2LHa	A421	340
2LHc	C421	341
2LHa	A421	342
2LHc	C421	343
2LHa	A421	344
2LHc	C421	345
2LHa	A421	346
2LHc	C421	347
2LHa	A421	348
2LHc	C421	349
2LHa	A421	350
2LHc	C421	351
2LHa	A421	352
2LHc	C421	353
2LHa	A421	354
2LHc	C421	355
2LHa	A421	356
2LHc	C421	357
2LHa	A421	358
2LHc	C421	359
2LHa	A421	360
2LHc	C421	361
2LHa	A421	362
2LHc	C421	363
2LHa	A421	364
2LHc	C421	365
2LHa	A421	366
2LHc	C421	367
2LHa	A421	368
2LHc	C421	369
2LHa	A421	370
2LHc	C421	371
2LHa	A421	372
2LHc	C421	373
2LHa	A421	374
2LHc	C421	375
2LHa	A421	376
2LHc	C421	377
2LHa	A421	378
2LHc	C421	379
2LHa	A421	380
2LHc	C421	381
2LHa	A421	382
2LHc	C421	383
2LHa	A421	384
2LHc	C421	385
2LHa	A421	386
2LHc	C421	387
2LHa	A421	388
2LHc	C421	389
2LHa	A421	390
2LHc	C421	391
2LHa	A421	392
2LHc	C421	393
2LHa	A421	394
2LHc	C421	395
2LHa	A421	396
2LHc	C421	397
2LHa	A421	398
2LHc	C421	399
2LHa	A421	400
2LHc	C421	401
2LHa	A421	402
2LHc	C421	403
2LHa	A421	404
2LHc	C421	405
2LHa	A421	406
2LHc	C421	407
2LHa	A421	408
2LHc	C421	409
2LHa	A421	410
2LHc	C421	411
2LHa	A421	412
2LHc	C421	413
2LHa	A421	414
2LHc	C421	415
2LHa	A421	416
2LHc	C421	417
2LHa	A421	418
2LHc	C421	419
2LHa	A421	420
2LHc	C421	421
2LHa	A421	422
2LHc	C421	423
2LHa	A421	424
2LHc	C421	425
2LHa	A421	426
2LHc	C421	427
2LHa	A421	428
2LHc	C421	429
2LHa	A421	430
2LHc	C421	431
2LHa	A421	432
2LHc	C421	433
2LHa	A421	434
2LHc	C421	435
2LHa	A421	436
2LHc	C421	437
2LHa	A421	

A


B

C

 
D




一次
结
线

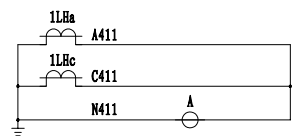

测量
表
计


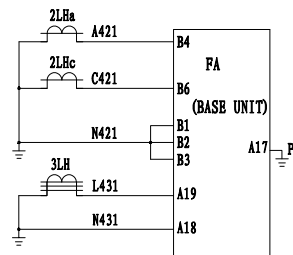


过流
速
断
保
护

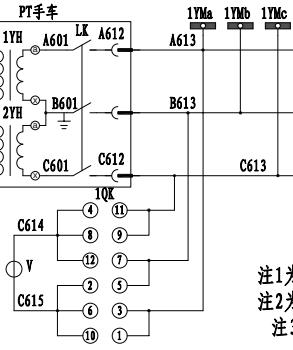

电
压
监
视
回
路


注1为自主供进线柜引来
注2为自备供计量柜引来
注3: BZT/手动切换

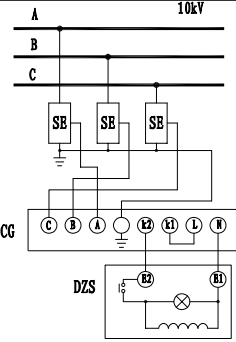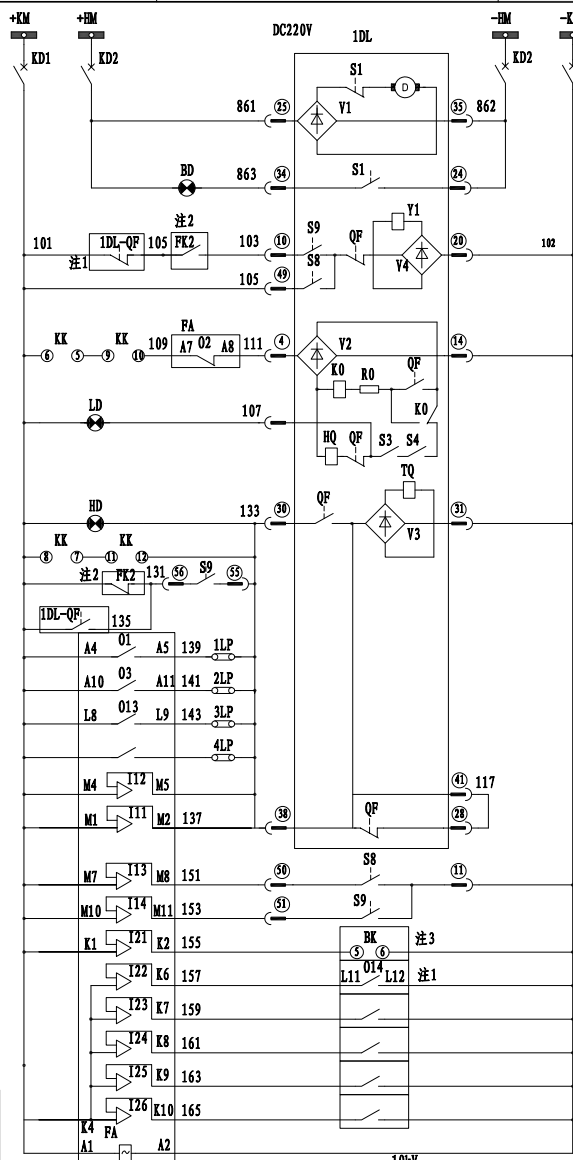


高压母线
带电监视回路
带电磁锁

控制小母线	
开关	储能电机
储能指示	储能回路
合闸闭锁	合闸回路
分闸指示	分闸回路
合闸指示	分闸回路
分闸回路	计量联锁
联锁	过流延时
速断定时	零序保护
失压保护	分闸回路
试验位置	工作位置
BZT/手动	自投命令
备 用	
工作电源	


1D 交流回路	
1LHa A411	1 A
1LHc C411	2 A
1LHd N411	3 A
2D 交流回路	
2LHa A421	5 PA
2LHc C421	6 PA
2LHd N421	7 PA
3D 控制回路	
101	1 KK
102	2 0
103	3 0
104	4 PA
105	5 0
106	6 0
107	8 LD
111	9 PA
117	10 QF
131	11 S9
133	12 QF
135	13 0
137	14 PA
139	15 QF
141	16 KD1
143	17 0
145	18 0
147	19 0
149	20 0
151	21 PA
153	22 PA
155	23 PA
157	24 PA
159	25 PA
161	26 PA
163	27 PA
165	28 PA
167	29 0
169	30 0
171	31 0
309	100 0

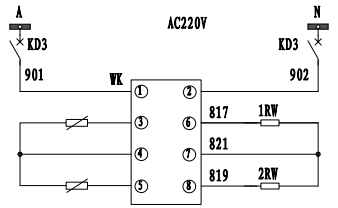

交流小母线
开 关
电缆室
加热防潮
断路器室
加热防潮

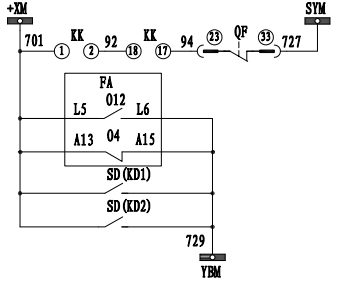

事故跳闸
故障指示
未复归
预告信号
继电器
内部故障
控制回路故障
储能回路故障

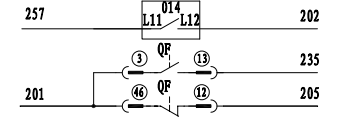

引至主
供进线
逻辑
输出信号

各电气元件名称及规格数量一览表

符号	名 称	型号规格	数量	备 注
A	电流表	72L1-A 0~□□A	1	
1~3LP	连接片	JY1-2	3	
FA	组合继电器	FA □□□	1	
KK	控制开关	ADA 20-SA081-6/P043	1	
KD1~2	开关	PL9-C10/2-DC	2	带报警触点
KD3	开关	PL9-C6/2	1	
LD, HD, BD	指示灯	AD38-22	3	
WK	湿度控制器	BH-2N	1	
1~2RW	加热板	JGQ 100W/220V	2	
1QK	转换开关	ADA 20-9A064-3X/P041	1	
LK	辅助开关	PL9-C10/3	1	
V	电压表	72L1-V 10kV/100V	1	
KA	中间继电器	JZC3-22Z DC220V	1	
DZS	电磁锁	DSNA-M	1	
CG	带电显示器	GSN-10	1	

九州能源有限公司

省生殖医院3号楼电力供应系统增容改造项目
(原2×1000kVA专变增至1×1000kVA+1×1600kVA)

设计
阶段

批 准

林 列 列

设 计

胡 峻 峰

审 核

杨 立 胜

CAD 制 图

比 例

校 核






董 新 望

日 期

工单号: 08000080000065603048



版次-图号: 1-11

备供进线柜二次原理图 (G06)

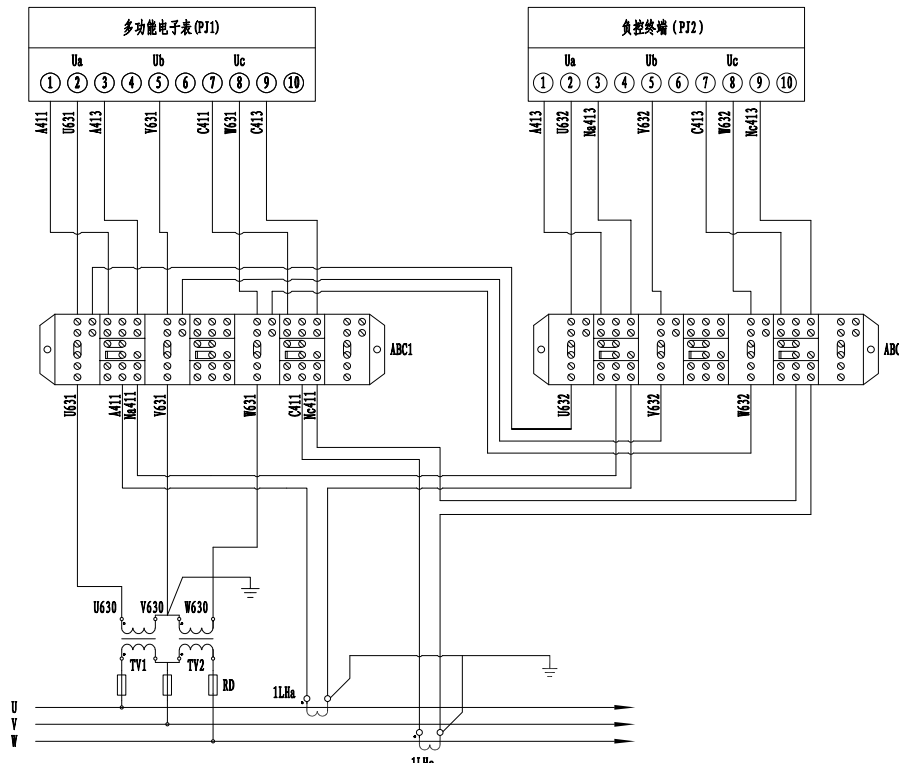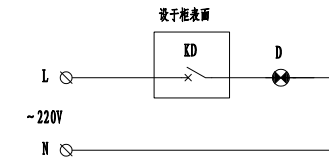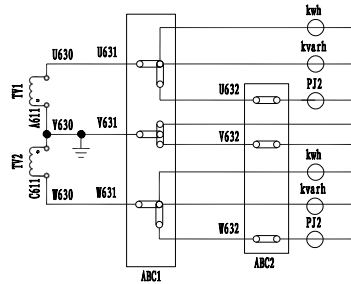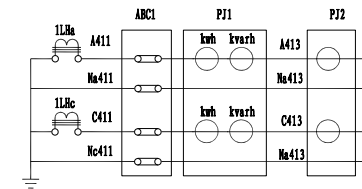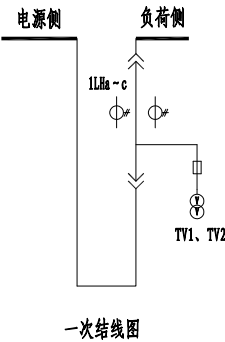

说明:

- 电能计量装置准确度等级: PT, 0.2级; CT, 0.2S级。
- 计量方式: 采用高压计量三相三线制计量方式。
- 电能表: 采用三相三线能计量正、反向有功及四象限无功电量的多功能电能表, 并具有非接触停电抄表功能。
- 电流互感器, 必须具备两个变化一致且相互独立的专用二次绕组, 一个电能计量专用, 另一个用于负控装置。
- 电流和电压互感器二次回路导线的颜色: A相 (黄色)、B相 (绿色)、C相 (红色)、N (黑色)、地线 (黄绿双色)。
- 电流和电压互感器二次回路导线截面: 电压互感器, $> 2.5\text{mm}^2$ (电压降超过DL/T448 规程允许范围, 则应使用 $> 4\text{mm}^2$ 的导线); 额定二次电流为5A的电流互感器, 4mm^2 , 导线均应采用单芯的铜质双塑绝缘导线。
- 计量表接线盒、计量室门和计量CT预留铅封孔。
- FK为计量手车微动触点, 接至相应进线开关柜联锁回路, 防止带负荷操作计量柜 (禁止联锁至计量柜门)。
- 互感器二次端钮至试验接线盒之间不能接入任何设备及不得使用“航空插头”。
- 必须保证电缆进线与母排一一对应的相列顺应。
- 投产前, 安装电能表及负控终端位置应有通信信号覆盖。

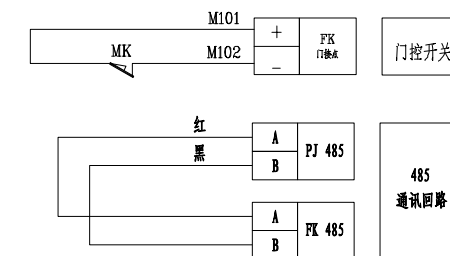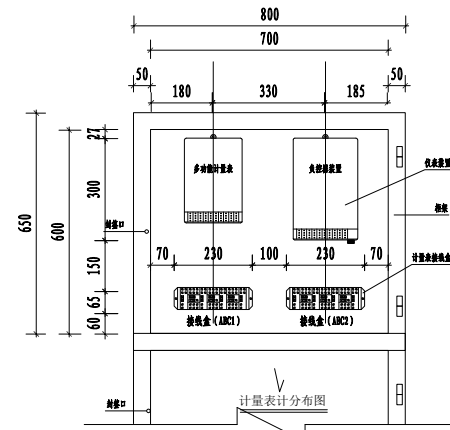

各电气元件名称及规格数量一览表

符号	名称	型号规格	数量	备注
RD	熔断器	RN2-10/2A	3	
1LHa~c	电流互感器	200/5 0.2S级	2	由供电局配置
TV1、TV2	电压互感器	10/0.1kV 0.2级 容量>30VA	2	由供电局配置
PJ2	负荷管理终端		1	由供电局配置
PJ1	多功能电表		1	由供电局配置
ABC1, 2	接线盒	DFY-1	2	
D	照明灯	220V 40W	1	
MR	加热板	DJR-150W AC220V	1	
WK	湿控	CHK-2	1	
KD		C65N-6A/2P	2	

设计阶段

设计单位: 荆州能源有限公司

设计人: 林列

设计日期: 2023.10.20

审核人: 杨立胜

审核日期: 2023.10.20

校核人: 董新望


校核日期: 2023.10.20

主供高压计量柜二次原理图 (G02)


工单号: 08000080000065603048

版次: 图号: 1-12


A

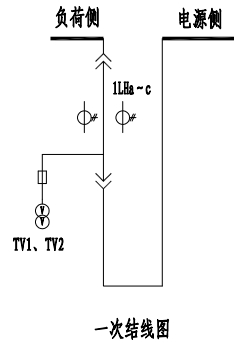






B

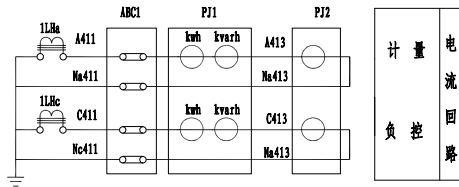

C

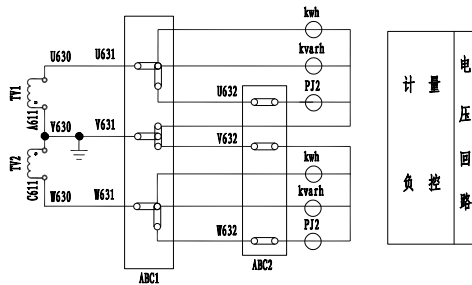

D

 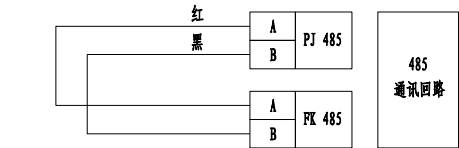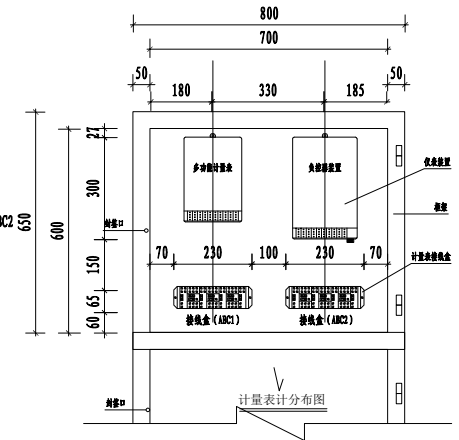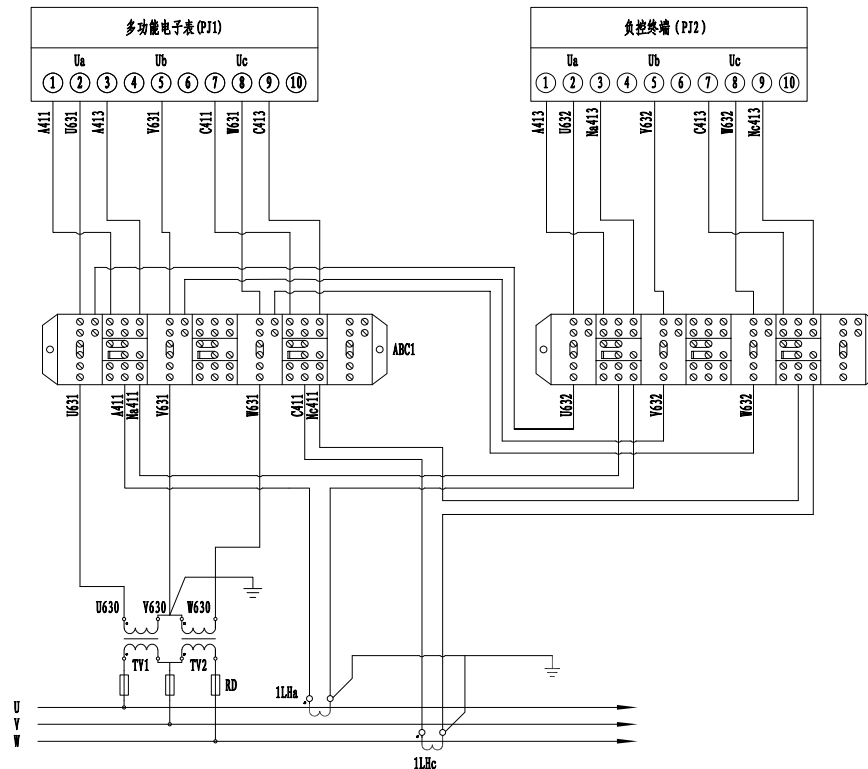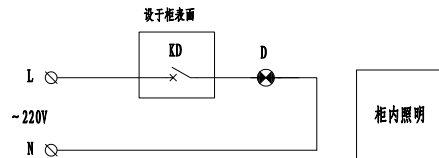

说明:

- 电能计量装置准确度等级: PT, 0.2级; CT, 0.2S级。
- 计量方式: 采用高压计量三相三线制计量方式。
- 电能表: 采用三相三线能计量正、反向有功及四象限无功电量的多功能电能表, 并具有非接触停电抄表功能。
- 电流互感器, 必须具备两个变化一致且相互独立的专用二次绕组, 一个电能计量专用, 另一个用于负控装置。
- 电流和电压互感器二次回路导线的颜色: A相(黄色)、B相(绿色)、C相(红色)、N(黑色)、地线(黄绿双色)。
- 电流和电压互感器二次回路导线截面: 电压互感器, $> 2.5\text{mm}^2$ (电压降超过DL/T448 规程允许范围, 则应使用 $> 4\text{mm}^2$ 的导线); 额定二次电流为5A的电流互感器, 4mm^2 , 导线均应采用单芯的铜质双塑绝缘导线。
- 计量表接线盒、计量室门和计量CT预留铅封孔。
- FK为计量手车微动触点, 接至相应进线开关柜联锁回路, 防止带负荷操作计量柜 (禁止联锁至计量柜门)。
- 互感器二次端钮至试验接线盒之间不能接入任何设备及不得使用“航空插头”。
- 必须保证电缆进线与母排一一对应的相列顺应。
- 投产前, 安装电能表及负控终端位置应有通信信号覆盖。

各电气元件名称及规格数量一览表

符号	名称	型号规格	数量	备注
RD	熔断器	RN2-10/2A	3	
1LHa-c	电流互感器	200/5 0.2S级	2	由供电局配置
TV1、TV2	电压互感器	10/0.1kV 0.2级 容量 $> 30\text{VA}$	2	由供电局配置
PJ2	负荷管理终端		1	由供电局配置
PJ1	多功能电子表		1	由供电局配置
ABC1, 2	接线盒	DFY-1	2	
D	照明灯	220V 40W	1	
MR	加热板	DJR-150W AC220V	1	
WK	湿控	CHK-2	1	
KD		C65N-6A/2P	2	

九州能源有限公司			省生殖医院3号楼电力供应系统增容改造项目 (原 $2 \times 1000\text{kVA}$ 专变增至 $1 \times 1000\text{kVA} + 1 \times 1600\text{kVA}$)		设计阶段
批准	林列	设计	胡峻峰	各供高压计量柜二次原理图 (G05)	
审核	杨立胜	CAD 制图			
校核	董新望	比例			
日期				工单号: 08000080000065603048	版次-图号: 1-13


注: 无出图专用章无效, 未经授权, 不得复印 (录)、传播或它用

A


B

C


D

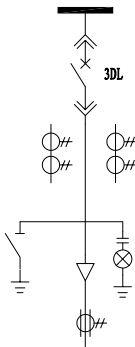


一次
结
线

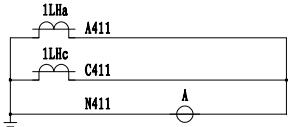

测量
表
计

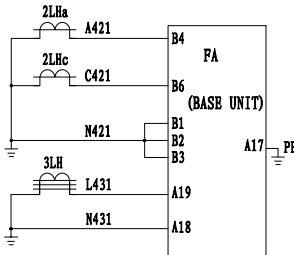


过流
速断
保护

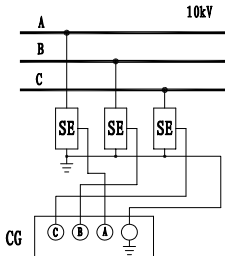

零序
保护




高压母线
带
电
监
视
回
路

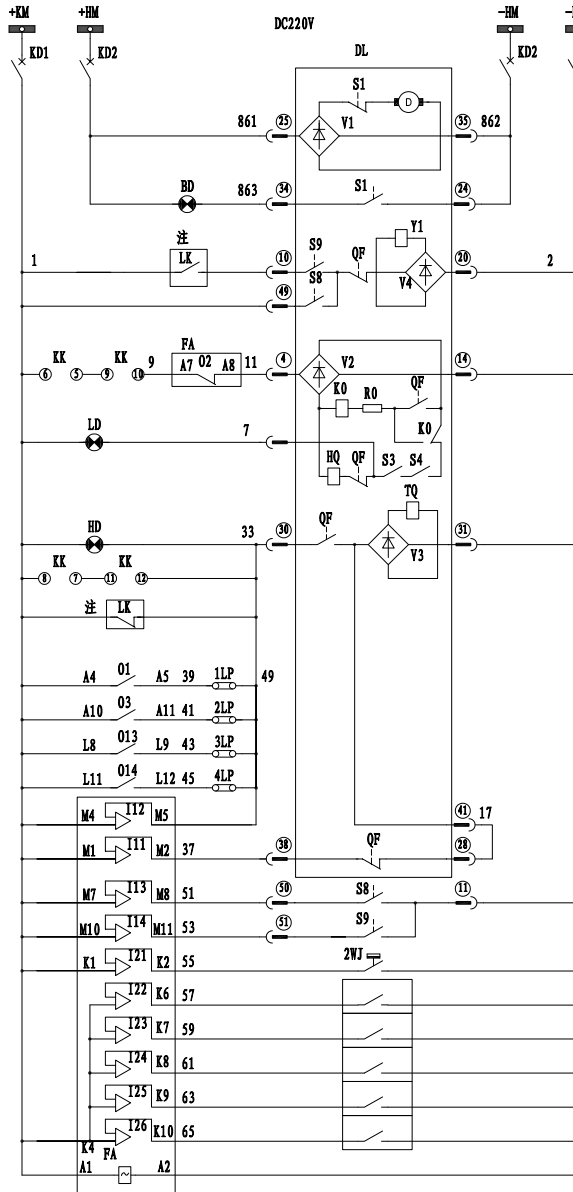


注: LK: 带外壳变压器门锁微动触点, 接至相应出线
开关柜联锁回路, 防止带电打开变压器外壳门; 不
带外壳变压器的出线开关柜取消该联锁回路。

控制小母线	
开关	储能回路
储能电机	储能指示
合闸闭锁	合闸回路
分闸指示	分闸回路
合闸指示	分闸回路
门联锁	过流延时
过流延时	速断定时
速断定时	零序保护
零序保护	超温跳闸
超温跳闸	分闸回路
分闸回路	监测
监测	试验位置
试验位置	工作位置
工作位置	超温跳闸
超温跳闸	备用
备用	工作电源

1D 电流回路	
1LHa	A411
1LHc	C411
1LHd	M411
2LHa	A421
2LHc	C421
2LHd	M421
3LH	L431
4L	L431
5L	L431
6L	L431
100L	L431

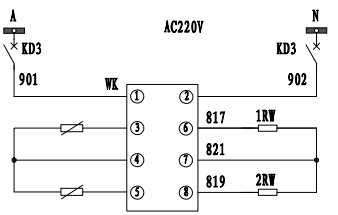

交流小母线
开关
电缆室 加热防潮
断路器室 加热防潮

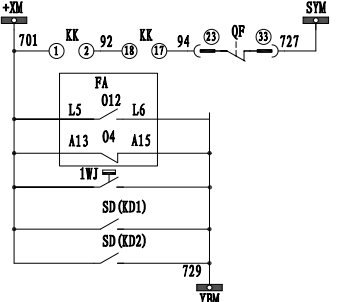

事故跳闸
故障指示 未复归
继电器 内部故障
高温发信
控制回路故障
储能回路故障

继电器逻辑输入/输出配置 (T20)

项目	描述	项目	描述
I11	分闸状态	O1	过流延时
I12	合闸状态	O2	故障闭锁
I13	试验位置	O3	速断定时
I14	工作位置	O4	继电器内部故障
I21	超温跳闸	O12	故障指示未复归
I22	备用	O13	零序保护
I23	备用	O14	超温跳闸

各电气元件名称及规格数量一览表

符号	名称	型号规格	数量	备注
A	电流表	72L1-A 0~□□A	1	
1~4LP	连接片	JY1-2	4	
FA	组合继电器	FA □□□	1	
KK	控制开关	ADA 20-SA081-6/P043	1	
KD1~2	开关	PL9-C10/2-DC	2	带报警触点
KD3	开关	PL9-C6/2	1	
LD, HD, BD	指示灯	AD38-22	3	
WK	湿度控制器	BH-2N	1	
1~2RW	加热板	JQ9 100W/220V	2	
CG	带电显示器	GSN-10	1	





九州能源有限公司		省生殖医院3号楼电力供应系统增容改造项目 (原2×1000kVA专变增至1×1000kVA+1×1600kVA)		设计 阶段
批 准	林列	设 计	胡峻峰	变压器出线柜二次原理图 (G03)
审 核	杨立胜	CAD 制图	比 例	
校 核	董新望	日 期		
工单号: 0800080000065603048		版次-图号: 1-14		

A

B

C

D

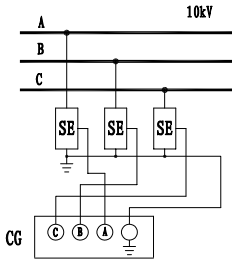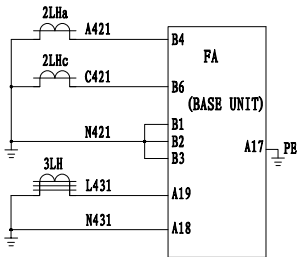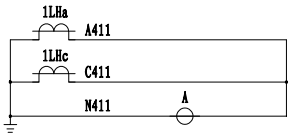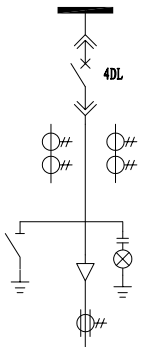

一次
结
线

测量
表
计


过流
速断
保护

零序
保护

高压母线

带电
监视
回路


带
电
显
示
器

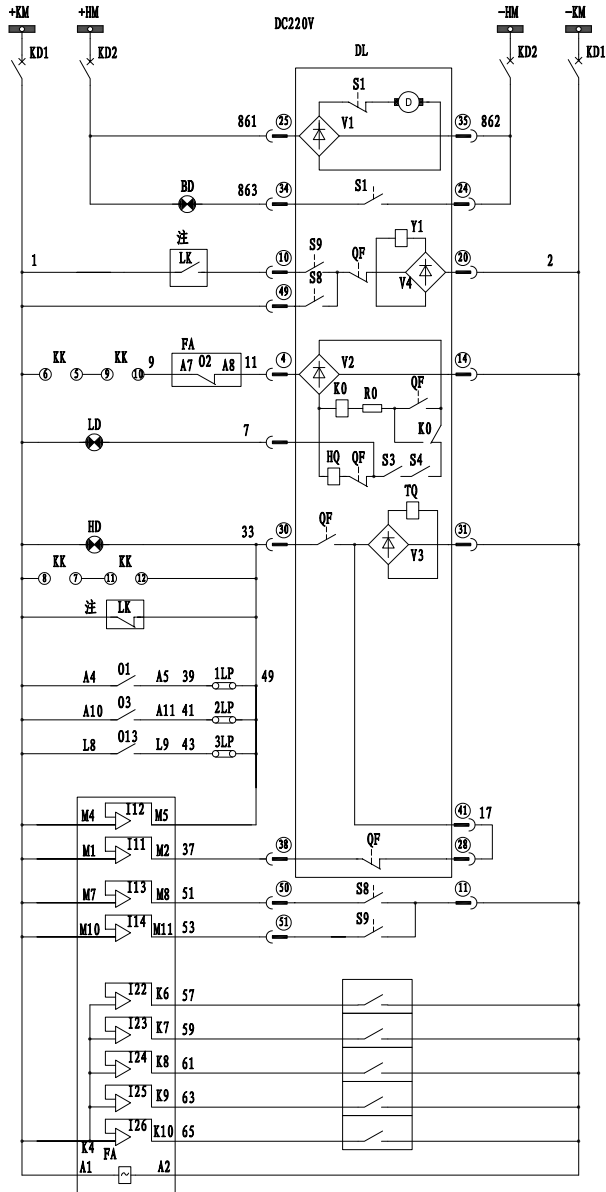

注: LK: 带外壳变压器门锁微动触点, 接至相应出线
开关柜联锁回路, 防止带电打开变压器外壳门; 不
带外壳变压器的出线开关柜取消该联锁回路。

控制小母线	
开关	储能回路
储能电机	储能指示
合闸闭锁	合闸回路
分闸指示	合闸指示
分闸回路	门联锁
过流延时	速断定时
零序保护	分闸回路
分闸回路	监测
试验位置	工作位置
备用	工作电源

1D 电流回路	
1LHa	A411
1LHc	C411
1LHb	N411
2D 控制回路	
1	1
2	2
3	3
53	53
3D 直流电源	
+KM	1
-KM	2
+HM	3
-HM	4
4D 交流电源	
A	1
N	2
PE	3

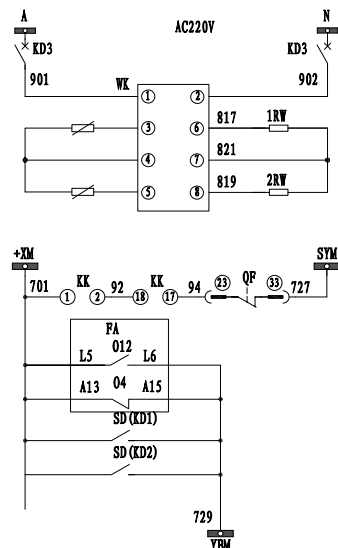

继电器逻辑输入/输出配置 (T20)

项目	描述	项目	描述
输入	I11 分闸状态	输出	O1 过流延时
	I12 合闸状态		O2 故障闭锁
	I13 试验位置		O3 速断定时
	I14 工作位置		O4 继电器内部故障
	I22 备用		O12 故障指示未复归
I23 备用		O13 零序保护	

各电气元件名称及规格数量一览表

符号	名称	型号规格	数量	备注
A	电流表	72L1-A 0~□□A	1	
1~4LP	连接片	JY1-2	4	
FA	组合继电器	FA □□□	1	
KK	控制开关	ADA 20-5A081-6/P043	1	
KD1~2	开关	PL9-C10/2-DC	2	带报警触点
KD3	开关	PL9-C6/2	1	
LD, HD, BD	指示灯	AD38-22	3	
WK	湿度控制器	BH-2N	1	
1~2RW	加热板	JQ 100W/220V	2	
CG	带电显示器	GSN-10	1	






九州能源有限公司		省生殖医院3号楼电力供应系统增容改造项目 (原2×1000kVA专变增至1×1000kVA+1×1600kVA)		施工	设计
批准	林列	设计	胡峻峰	阶段	
审核	杨立胜	CAD 制图	比例	出线柜二次原理图 (G04)	
校核	董新堂	日期		工单号: 0800080000065603048	版次-图号: 1-15

A

B

C

D

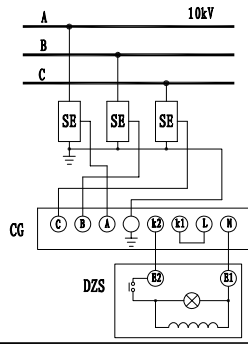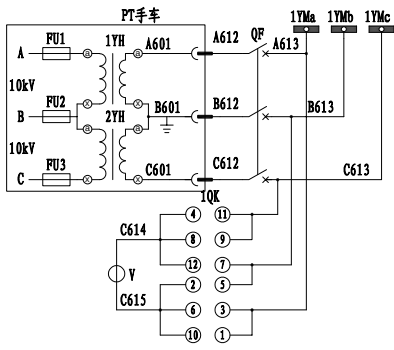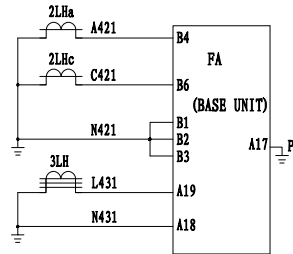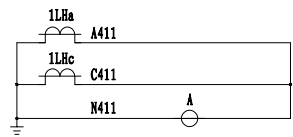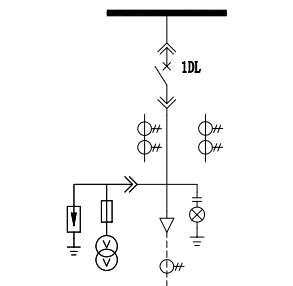

一次
结
线

测量
表
计

过流
速断
保护

电
压
监
视
回
路



高压
母
线

带
电
监
视
回
路

传
感
器

带
电
显
示
器

电
磁
锁

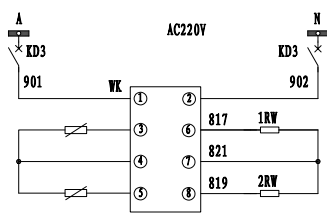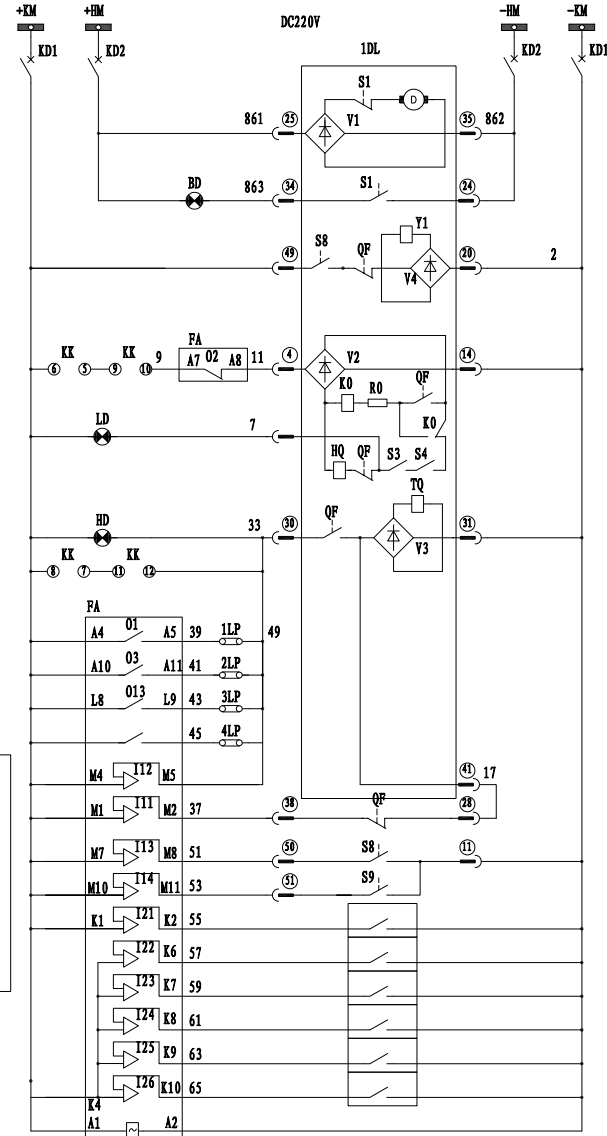

交流小母线

开 关

电
缆
室
加
热
防
潮

断
路
器
室
加
热
防
潮

控制小母线

开 关

储能电机

储能回路

合闸闭锁

合闸回路

分闸指示

合闸指示

分闸回路

过流延时

速断定时

零序保护

失压保护

分闸回路

试验位置



工作位置

超温跳闸

备 用

工作电源

1D 电流回路			
1LHa	A411	1	A
1LHc	C411	2	A
1LHb	N411	3	A
2LHa	A421	5	PA
2LHc	C421	6	PA
2LHb	N421	7	PA
3LH	L431	8	PA
4LH	N431	9	PA
2D 电压回路			
1YMa	A613	1	PA
1YMc	B613	2	PA
1YMa	C613	3	PA
2YMa	A613	4	PA
2YMc	B613	5	PA
2YMa	C613	6	PA
3D 控制回路			
1	1	1	KK
2	2	2	KK
3	3	3	KK
4	4	4	KK
5	5	5	KK
6	6	6	KK
7	7	7	LD
8	8	8	PA
9	9	9	QF
10	10	10	QF
11	11	11	QF
12	12	12	QF
13	13	13	QF
14	14	14	QF
15	15	15	QF
16	16	16	QF
17	17	17	QF
18	18	18	QF
19	19	19	QF
20	20	20	QF
21	21	21	PA
22	22	22	PA
23	23	23	PA
100	100	100	PA

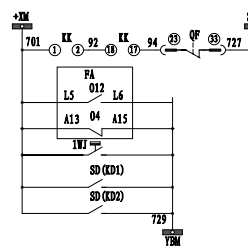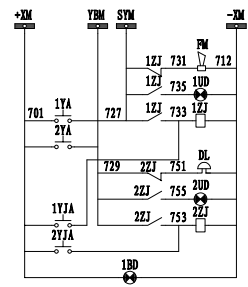

小母线

电 信

事故信号

语音指示

语音继电器

试验控制

电 铃

语音指示

语音继电器

语音控制

电源灯

事故跳闸

故障指示

未复归

继电器

内部故障

高温报警


控制回路故障

储能回路故障

继电器逻辑输入/输出配置 (T20)			
项目	描述	项目	描述
111	分闸状态	01	过流延时
112	合闸状态	02	故障闭锁
113	试验位置	03	速断定时
114	工作位置	04	继电器内部故障
121	超温跳闸	012	故障指示未复归
122	备用	013	零序保护
123	备用	014	超温跳闸

各电气元件名称及规格数量一览表				
符号	名 称	型号规格	数量	备 注
A	电流表	72L1-A □□□	1	
1-3LP	连接片	JY1-2	3	
FA	组合继电器	FA □□□	1	
KK	控制开关	ADA 20-5A081-6/F043	1	
KD1-2	开关	PL9-C10/2-DC	2	带报警触点
KD3	开关	PL9-C6/2	1	
LD, HD, BD	指示灯	AD38-22	3	
WK	湿度控制器	BH-2N	1	
1-2RW	加热板	JGQ 100W/220V	2	
1QK	转换开关	ADA 20-5A064-3X/F041	1	
LK	辅助开关	PL9-C10/3	1	
V	电压表	72L1-Y 10kV/100V	1	
DZS	电磁锁	DSNA-M	1	
CG	带电显示器	GSN-10	1	

批 准		设 计		省生殖医院3号楼电力供应系统扩容改造项目 (原2×1000kVA专变增至1×1000kVA+1×1600kVA)		施 工		设计 阶段	
审 核		CAD 制图		分高压室进线柜二次接线原理图(G01)					
校 核		日 期		工单号: 0800080000065603048		版次-图号: 1-16			

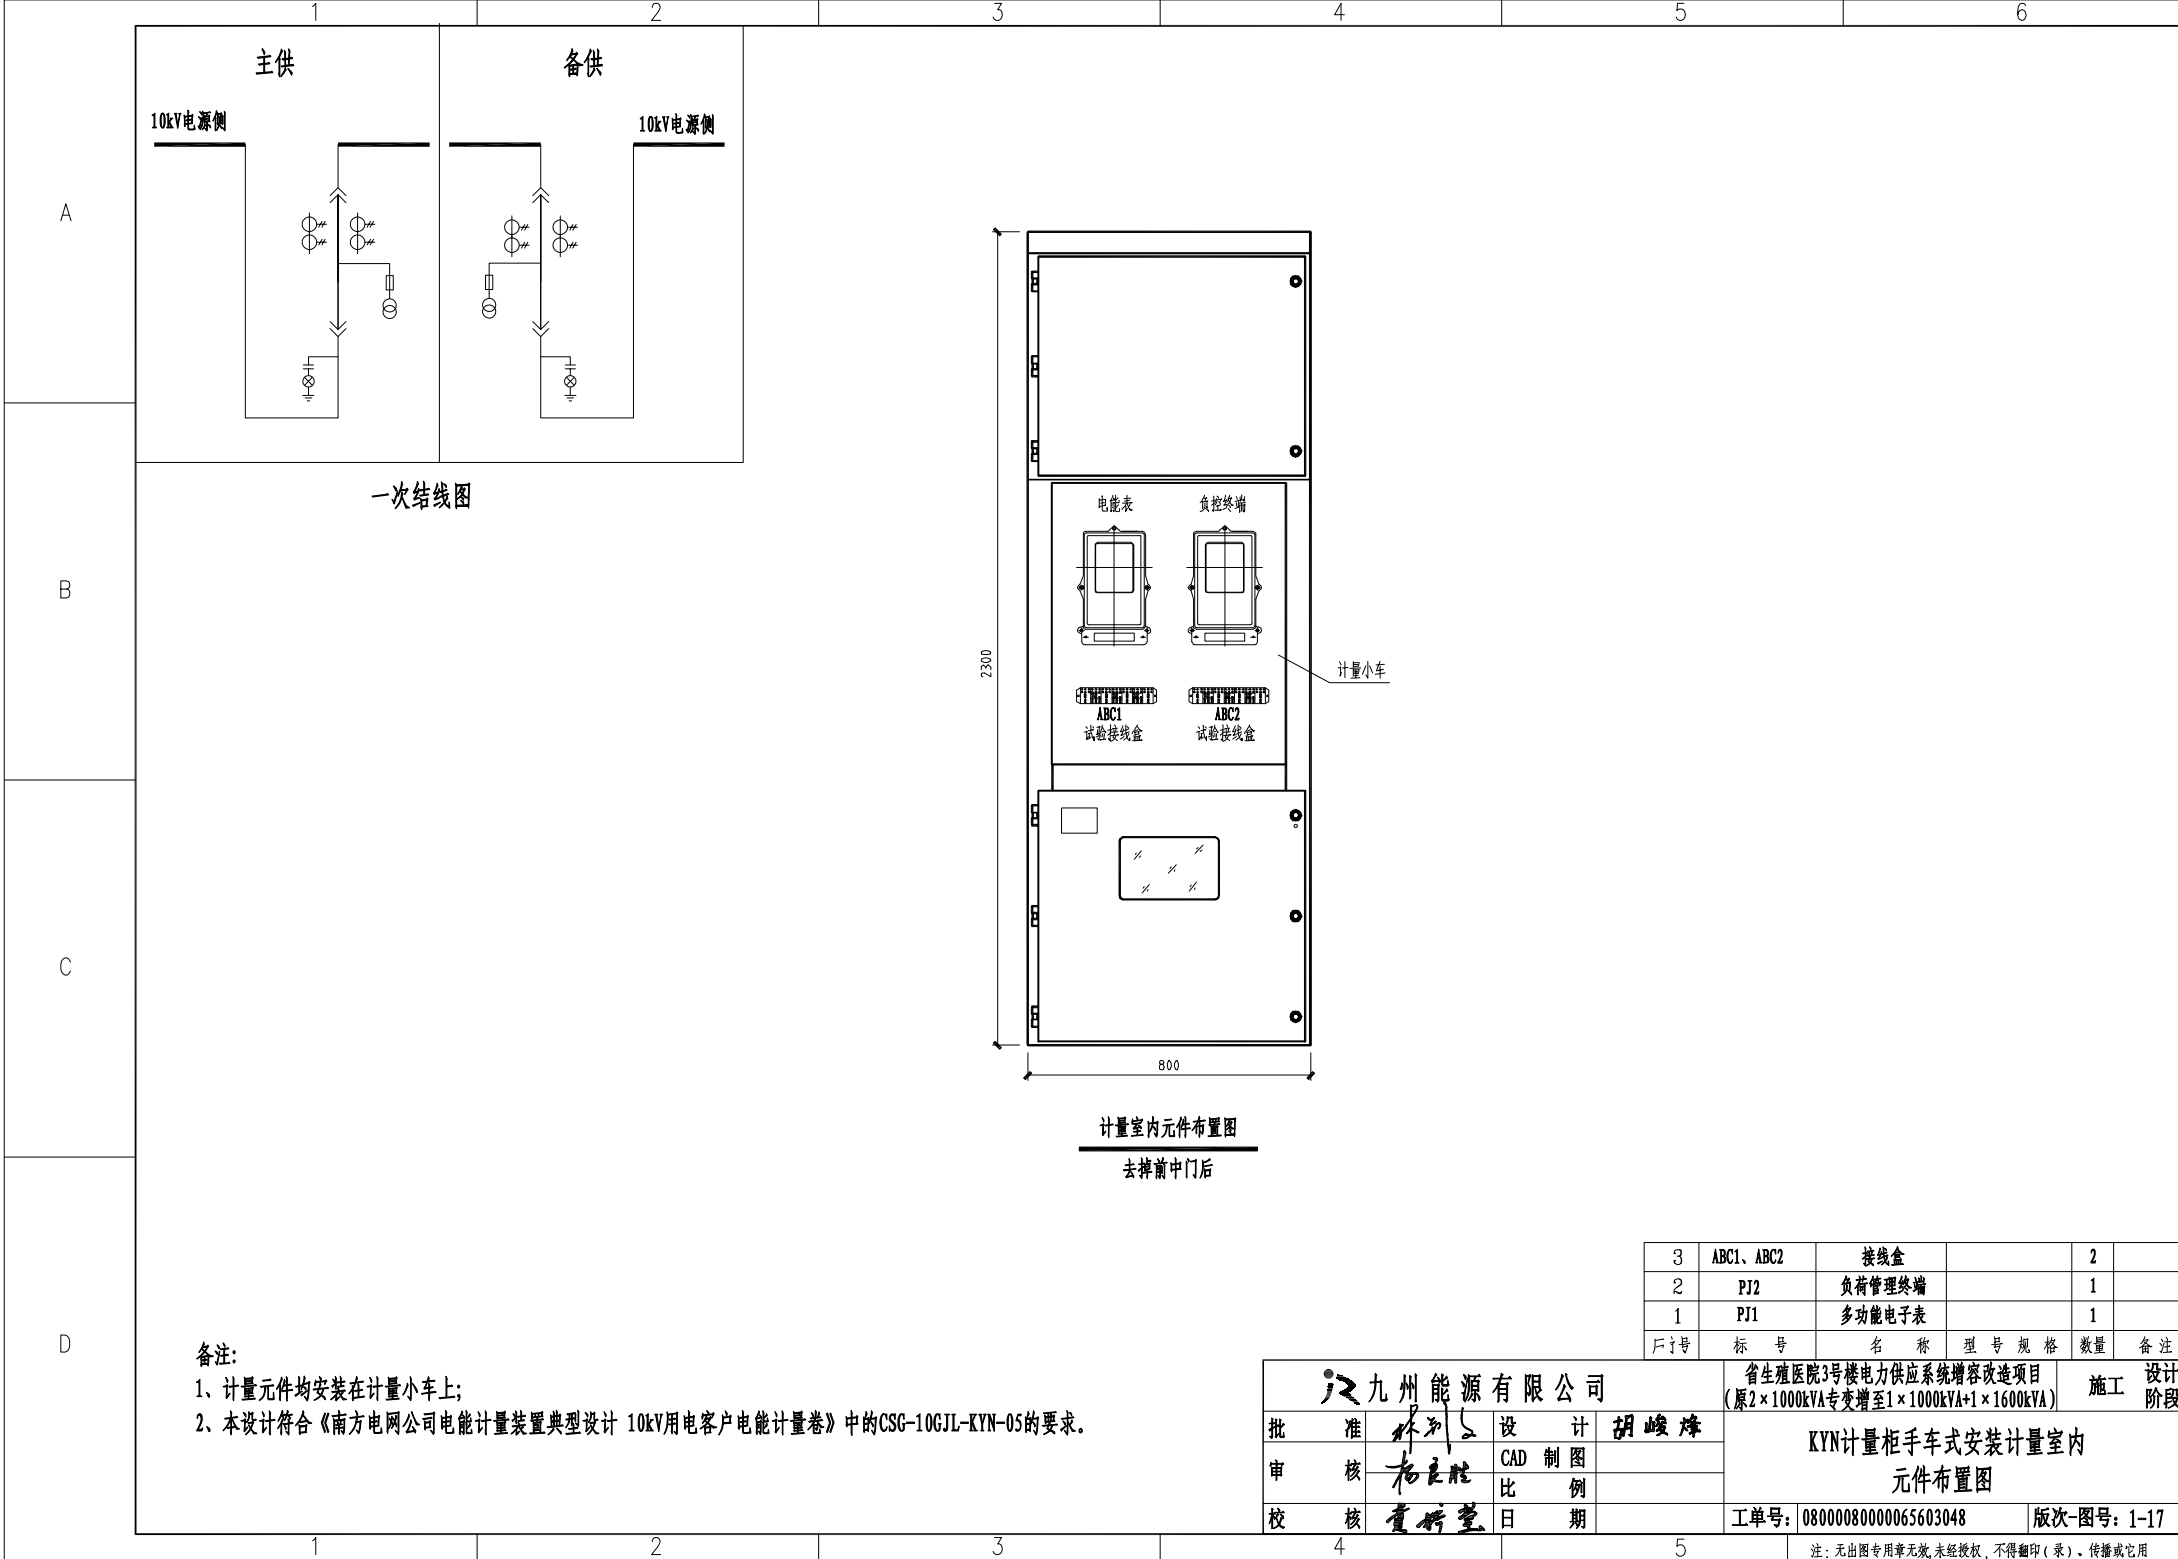


主供

备供

10kV电源侧

10kV电源侧

一次结线图

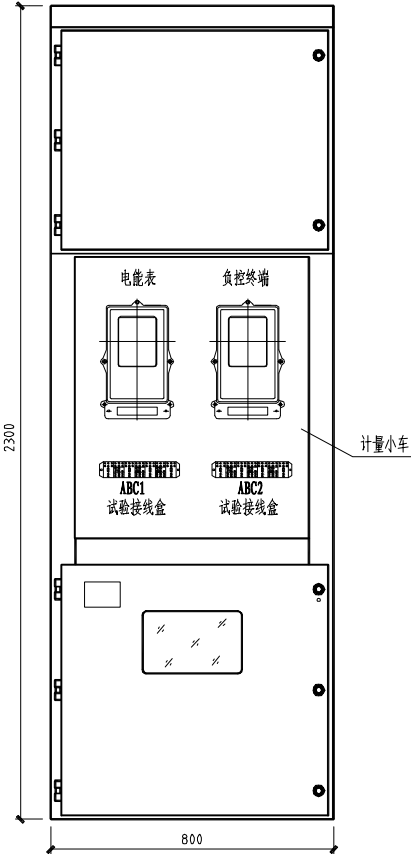

计量室内元件布置图


去掉前中门后

备注:

- 1、计量元件均安装在计量小车上;
- 2、本设计符合《南方电网公司电能计量装置典型设计 10kV用电客户电能计量卷》中的CSG-10CJL-KYN-05的要求。

3	ABC1、ABC2	接线盒		2	
2	PJ2	负荷管理终端		1	
1	PJ1	多功能电子表		1	
序号	标号	名称	型号规格	数量	备注

九州能源有限公司			省生殖医院3号楼电力供应系统增容改造项目 (原2×1000kVA专变增至1×1000kVA+1×1600kVA)		设计
批准	林列	设计	胡峻峰	KYN计量柜手车式安装计量室内 元件布置图	施工阶段
审核	杨良胜	CAD制图			
校核	董新堂	比例			
			日期	工单号: 08000080000065603048	版次-图号: 1-17

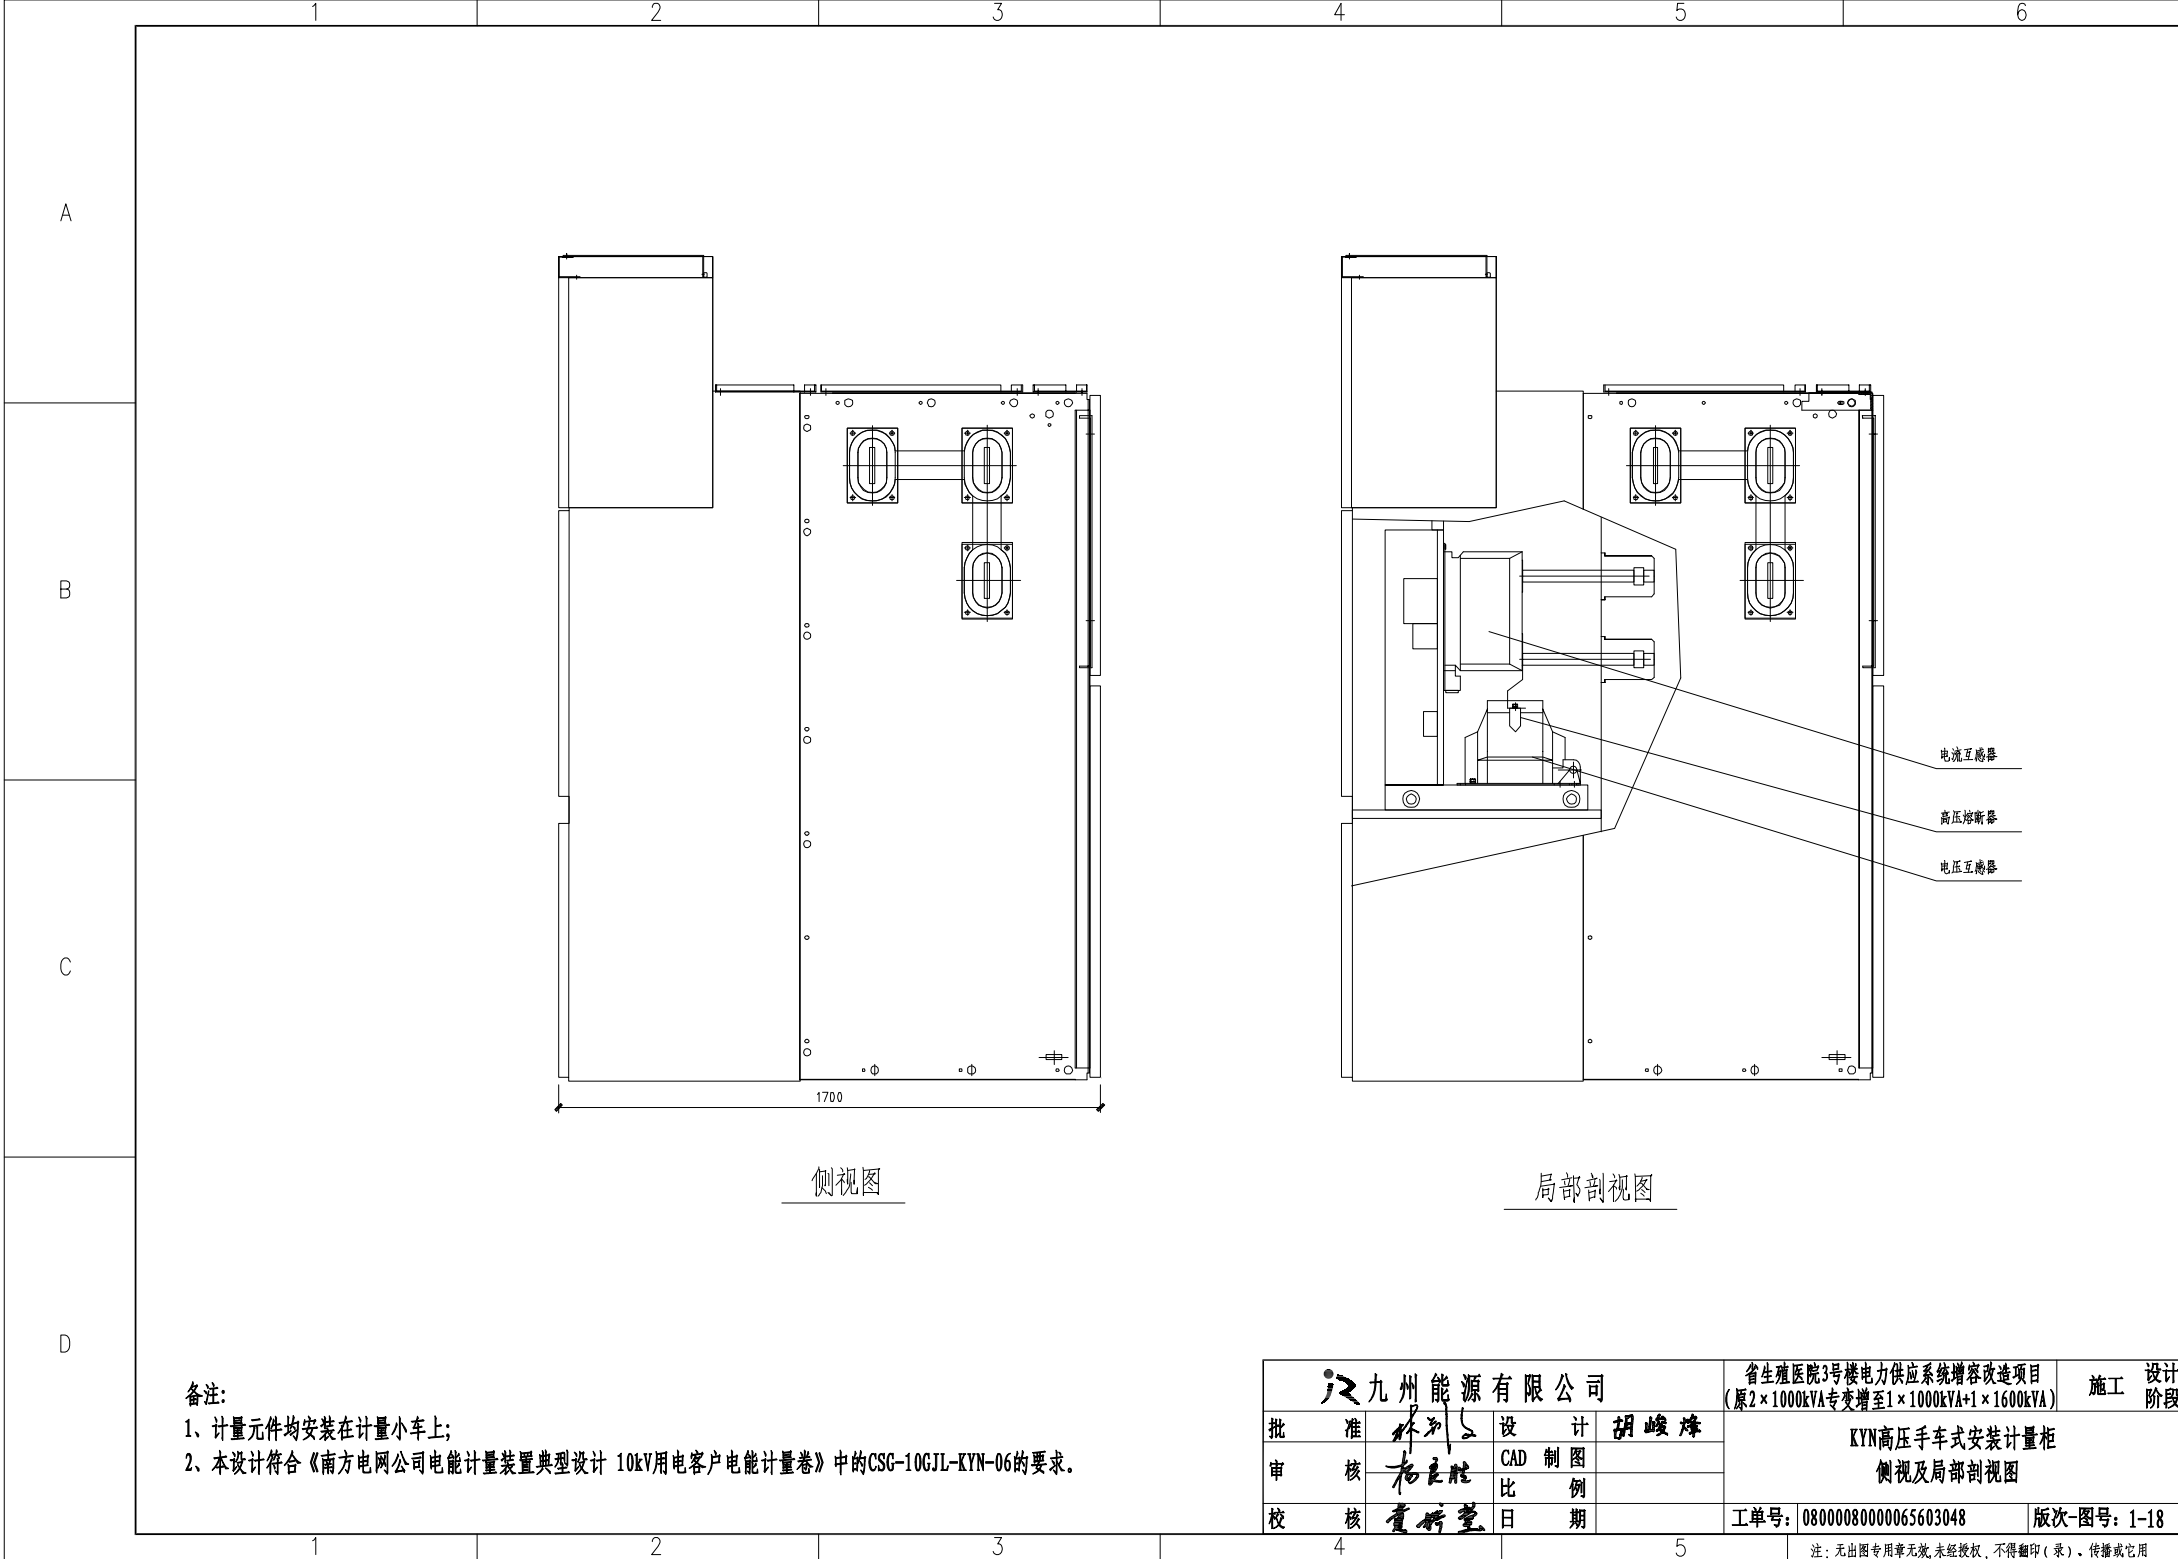

侧视图


局部剖视图

备注:

- 1、计量元件均安装在计量小车上;
- 2、本设计符合《南方电网公司电能计量装置典型设计 10kV用电客户电能计量卷》中的CSG-10GJL-KYN-06的要求。

九州能源有限公司				省生殖医院3号楼电力供应系统扩容改造项目 (原2×1000kVA专变增至1×1000kVA+1×1600kVA)		施工	设计
批	准	林列	设	计	胡峻峰	KYN高压手车式安装计量柜 侧视及局部剖视图	
审	核	杨立胜	CAD	制	图		
校	核	黄新堂	比	例			
			日	期		工单号: 08000080000065603048	版次-图号: 1-18

注: 无出图专用章无效, 未经授权, 不得翻印(录)、传播或它用

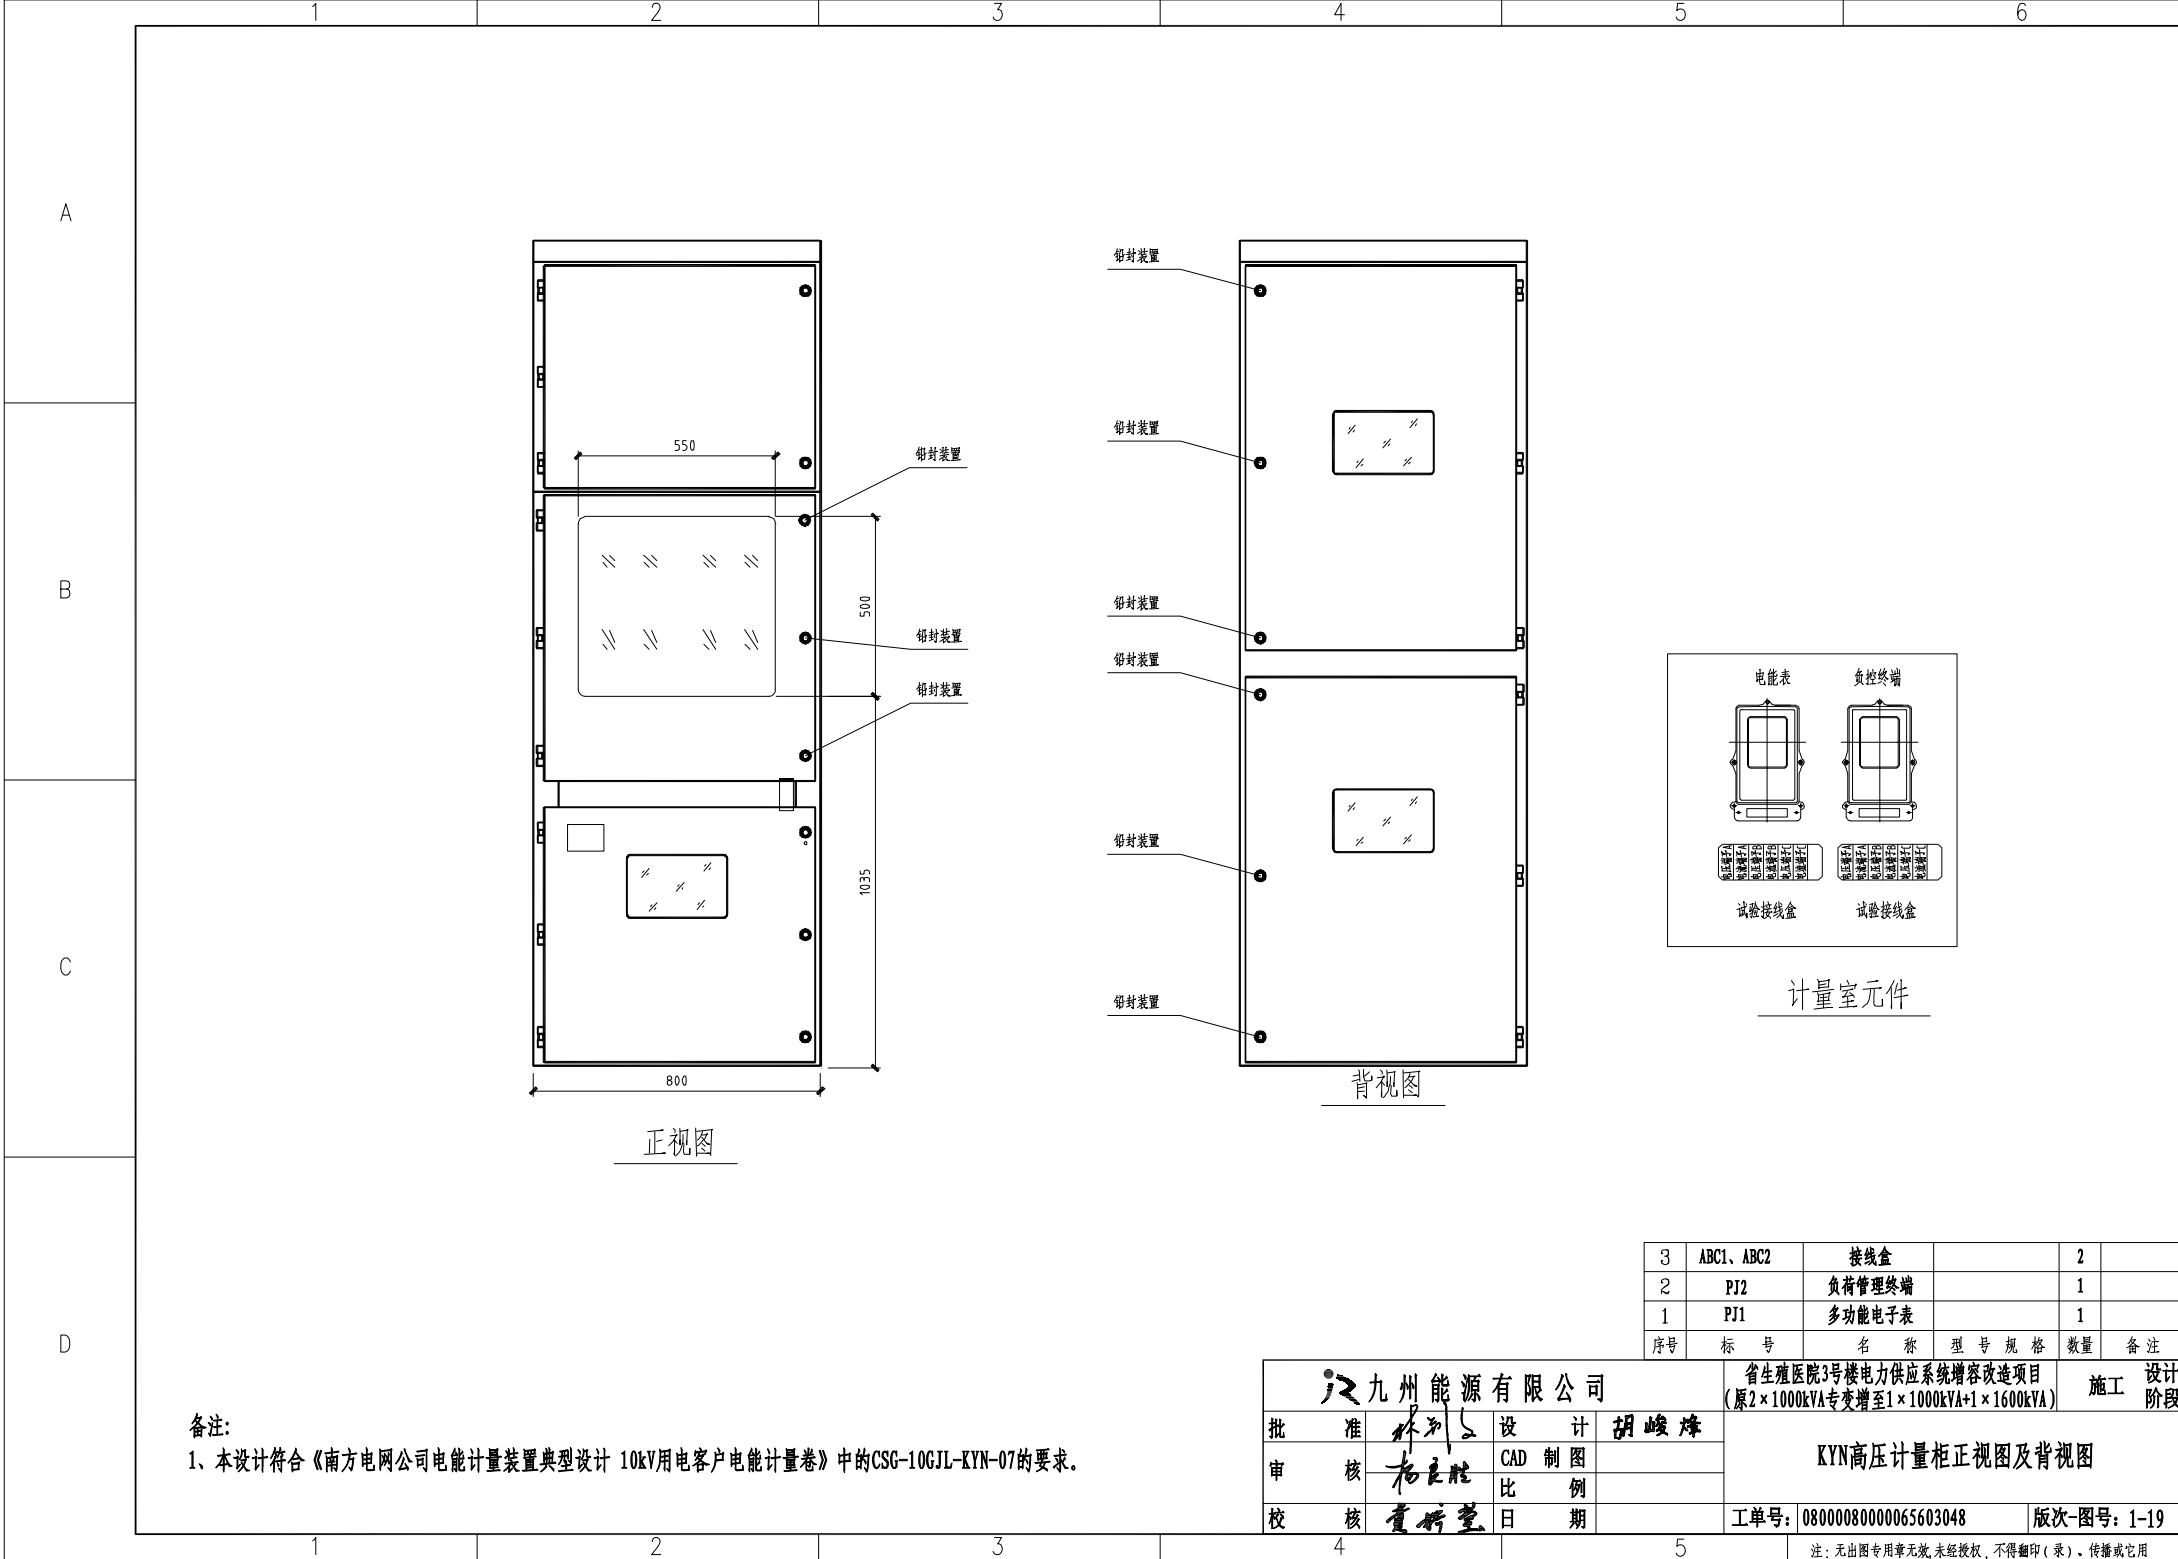

A

B

C

D

备注:
1、本设计符合《南方电网公司电能计量装置典型设计 10kV用电客户电能计量卷》中的CSG-10GJL-KYN-07的要求。

九州能源有限公司				省生殖医院3号楼电力供应系统增容改造项目 (原2×1000kVA专变增至1×1000kVA+1×1600kVA)		设计
批 准	林列	设 计	胡峻峰	KYN高压计量柜正视图及背视图		施 工
审 核	杨良胜	CAD 制图				阶 段
校 核	黄桥望	比 例				
				工单号:	08000080000065603048	版次-图号: 1-19
				注: 无出图专用章无效, 未经授权, 不得复印(录)、传播或它用		

A

A

B


B

C

C

D

D

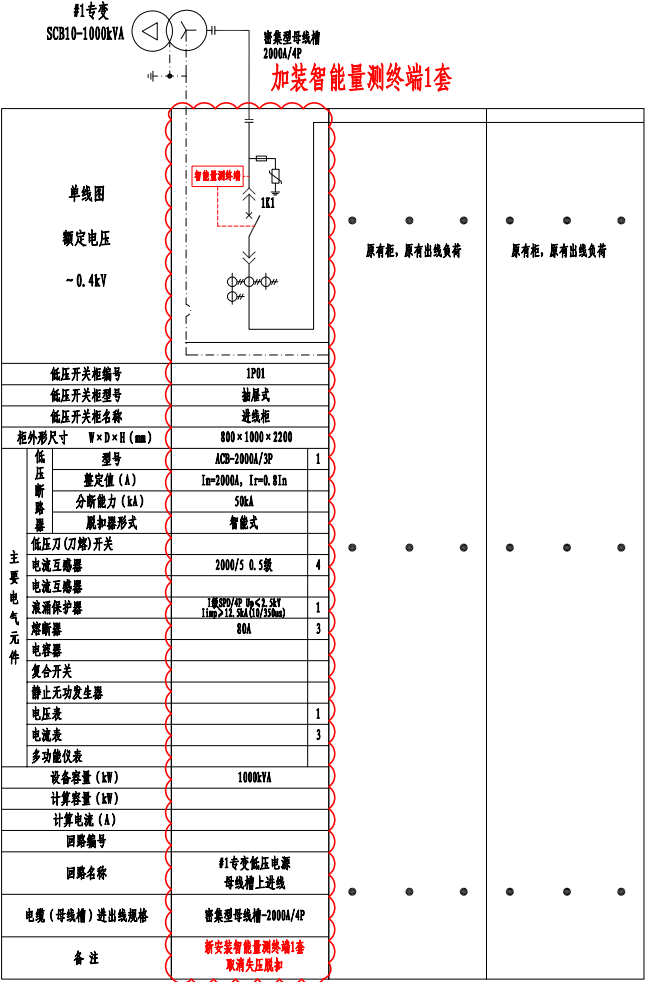

技术要求:


- 非智能量测断路器包括万能式断路器与塑壳断路器等，应具备分励脱扣器和辅助触点，其中分励脱扣器的电压宜为AC220V。
- 终端设备电源应选择在低压母线上取电。
- 对于需控制低压总开关的场景，终端电源宜选择在低压总开关电源侧，对于不需要控制低压总开关的场景，终端设备电源宜选择在低压总开关负荷侧。对于高供低计计量方式、或低压侧已安装参考表的场景，终端设备可在高供低计计量装置或低压参考表的计量接线盒引出工作电源。
- 同一电房，同一楼层，智能量测终端与分支装置或智能断路器之间的RS-485通讯线路敷设距离小于200米，轮次数<12，宜采用单台智能量测终端，跨楼层，跨电房、智能量测终端与分支装置或智能断路器之间的RS-485通讯线路敷设距离大于200米或轮次数≥12时，宜采用多台智能量测终端，可通过控制接线进行扩展。
- 对于紧凑型安装的箱变或轮次数<4时，宜安装负荷管理终端（带TESAM）实现负荷监测及控制。当轮次数>4时，可通过控制接线进行扩展。
- 进线处预留安装智能量测断路器位置，并配置控制线、管等，要求控制、信号线截面积不小于2×1.5mm²，RS-485线截面积不小于2×0.75mm²。
- 终端接入各馈电开关控制线路前，需确认各开关所带负荷是否为非保安负荷，保安负荷不得接入控制回路。

注：1PZ为分支装置


说明:

- 原有省生殖医院梅东路17号#1专变低压房GCK低压柜系统简图，如图布置；
- 在#1专变低压进线柜加装智能量测终端各1套，控总开关纳入供电系统量测终端。
- 装见总容量：1000kVA+1600kVA=2600kVA，纳入负荷管理系统部分：2600kVA，接入率100%。

九州能源有限公司			省生殖医院3号楼电力供应系统增容改造项目 (原2×1000kVA专变增至1×1000kVA+1×1600kVA)		设计
批 准	林列	设 计	胡峻峰	施 工	阶段
审 核	杨立胜	CAD 制图		#1专变低压房0.4kV接线简图(原有)	
校 核	董新望	比 例			
日 期			工单号: 08000080000065603048		版次-图号: 1-20

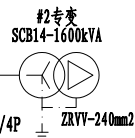

两ACB组双电源切换, 各种运行情况, 市电、发电断路器位置		
运行状态	断路器状态	断路器位置 (1-合, 0-开)
	QF1	QF2
主供(市电)电源正常供电(正常状态)	1	0
主供(市电)电源停电, 备供(发电)电源供电	0	1
市电、发电同时正常, 禁止并列运行(联锁状态)	1	0

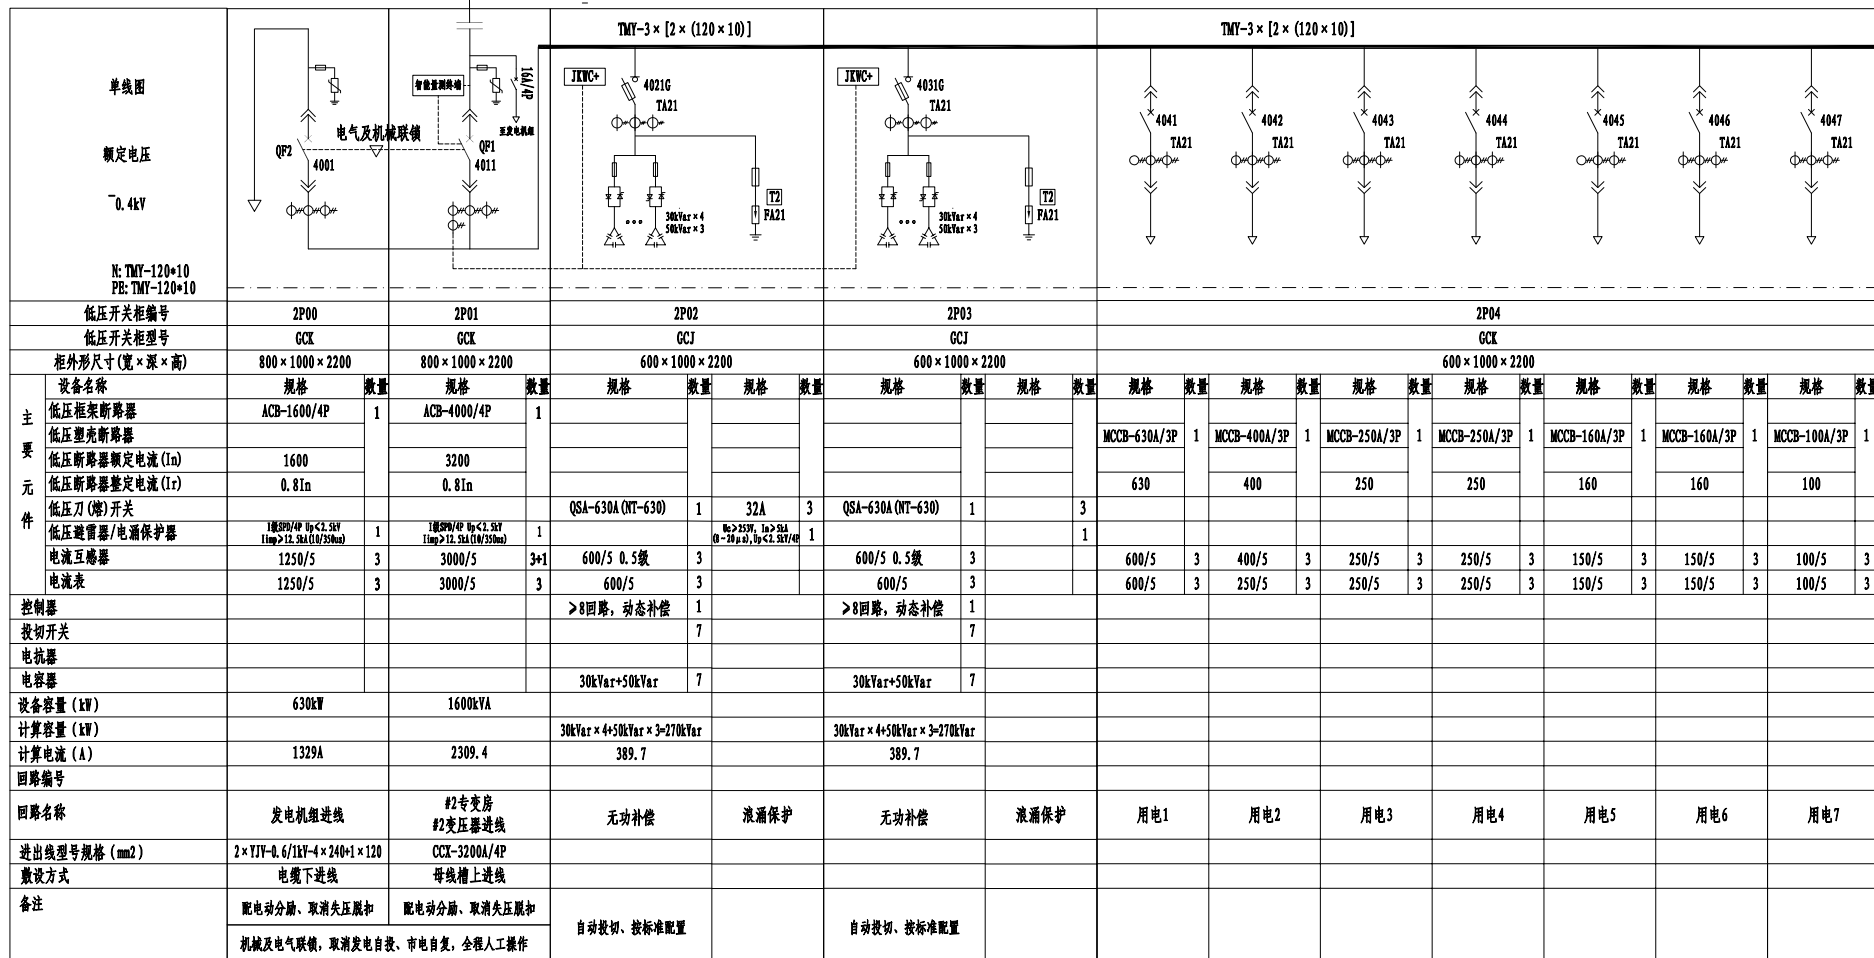

发电机
630kW

G

说明:

1. 本图为省生雅医院梅东路17号#2变电站低压房0.4kV一次结线图;
2. 低压柜排列如图正视图; 低压柜为母线上进, 发电电缆下进, 电缆下出线;
3. 市电进线开关 (2P01-QP1)、发电机进线开关 (2P00-QP2) 均采用 4P 框架断路器, 加强机械联锁 + 电气互锁联锁, 物理上确保任何情况下只能同时合闸其中一台开关, 彻底杜绝市电与发电机并列运行风险。
4. 2P00、2P01市电发电转换柜不设置自动转换功能, 不启用任何自动转换、自动合闸、自动恢复供电功能。所有市电切换、负荷投切操作必须由持证工全手动严格执行。
5. 因 630kV 备用发电线路容量不足以带动 #2 专变下全部负荷, 每次切换至发电机供电前, 必须人工逐一断开低压侧所有出线开关, 确认母线无任何负荷后, 方可合闸发电机进线开关。发电机进线开关合闸、机组启动后, 仅可人工逐一投入经调度确认的必要保障负荷, 严禁一次性合闸多个出线开关。发电运行时密切监控发电机有功功率、总电流参数, 严格控制总负荷不超过发电机额定值。一旦接近额定值, 立即停止投入新负荷; 若出现负荷趋势, 优先切除非必要负荷, 确保核心医疗负荷不间断供电。
6. 进线用框架断路器采用三段保护的电子脱扣; 所有塑壳断路器采用二段保护的热磁脱扣, 应具有短路、过载保护功能。
7. 进线低压断路器保护要求: 短时限脱扣为31ms, 瞬时限脱扣为81ms, 进线断路器设置分励, 取消失压脱扣, 进线断路器额定极限分断能力 > 50kA, 出线断路器额定极限分断能力 > 35kA;
8. 所有设备均应接地良好, 接地电阻不大于4欧姆, 防护等级 > IP40;
9. 本页设计符合中国南方电网《南方电网公司10kV及以下业扩受电工程典型设计 (2024版)》中的CSG-2024-10TKZB-DP-03。
10. 低压出线部分不在此项目设计范围之内。
11. 在省生雅医院梅东路17号#2变电站低压进线柜加装智能量测终端1套、控压开关纳入供配电系统量测终端。
12. 装置总容量: 1000kVA+1600kVA+2600kVA, 纳入负荷管理系统部分: 2600kVA, 接入率100%。

新型负控技术要求:

1. 非智能监测断路器包括万能式断路器和塑壳断路器等, 应具备分断漏脱扣和辅助触头, 其中分断漏脱扣的电压应为AC220V。
2. 终端设备电源应选择在低压母线上取电。
3. 对于需控制低压总开关的场景, 终端电源宜选择在低压总开关电源侧; 对于不需要控制低压总开关的场景, 终端设备电源宜选择在低压总开关负荷侧。对于高低供计计量方式, 或低压侧已安装专变场景的, 终端设备可在高低供计计量装置或低压专变考虑的计量装置处引出工作电源。
4. 同一电压、同一线路, 智能监测终端分支位置宜选择距离405-485智能线路距离小于200米, 次数<12, 宜采用单相智能监测终端; 跨楼层、跨电源、智能监测终端与分支位置405-485智能线路距离之间的405-485智能线路距离大于200米或次数>12时, 宜采用单相智能监测终端, 可通过控制接点进行扩展。
5. 对于窄频监测的频次或次数<4时, 宜安装负荷管理终端(带TDSM)实现负荷监测及控制, 当次数>4时, 可通过控制接点进行扩展。
6. 终端应安装在智能监测断路器位置, 并配置控制线、信号线。信号线面积不小于 $2 \times 1.5\text{mm}^2$, 控制线面积不小于 $2 \times 2.0\text{mm}^2$ 。
7. 终端接入各智能分支控制线路前, 需确认各开关所带负荷是否为单相负荷, 使负荷电流不超过1.5倍额定电流。

注: 1FZ为分支装置

九江能源有限公司			省生殖医院3号楼电力供应系统增容改造项目 (原2×1000kVA专变增至1×1000kVA+1×1600kVA)		设计阶段
批准	林列	设计	#2专变总低压房0.4kV一次结线图(一)		
审核	杨良胜	CAD制图			
校核	董妍莹	比例			
校核	董妍莹	日期	工单号: 08000080000065603048		版次-图号: 1-21


注：无出图专用章无效。未经授权，不得翻印（录），传播或它用。

A

B

C

D

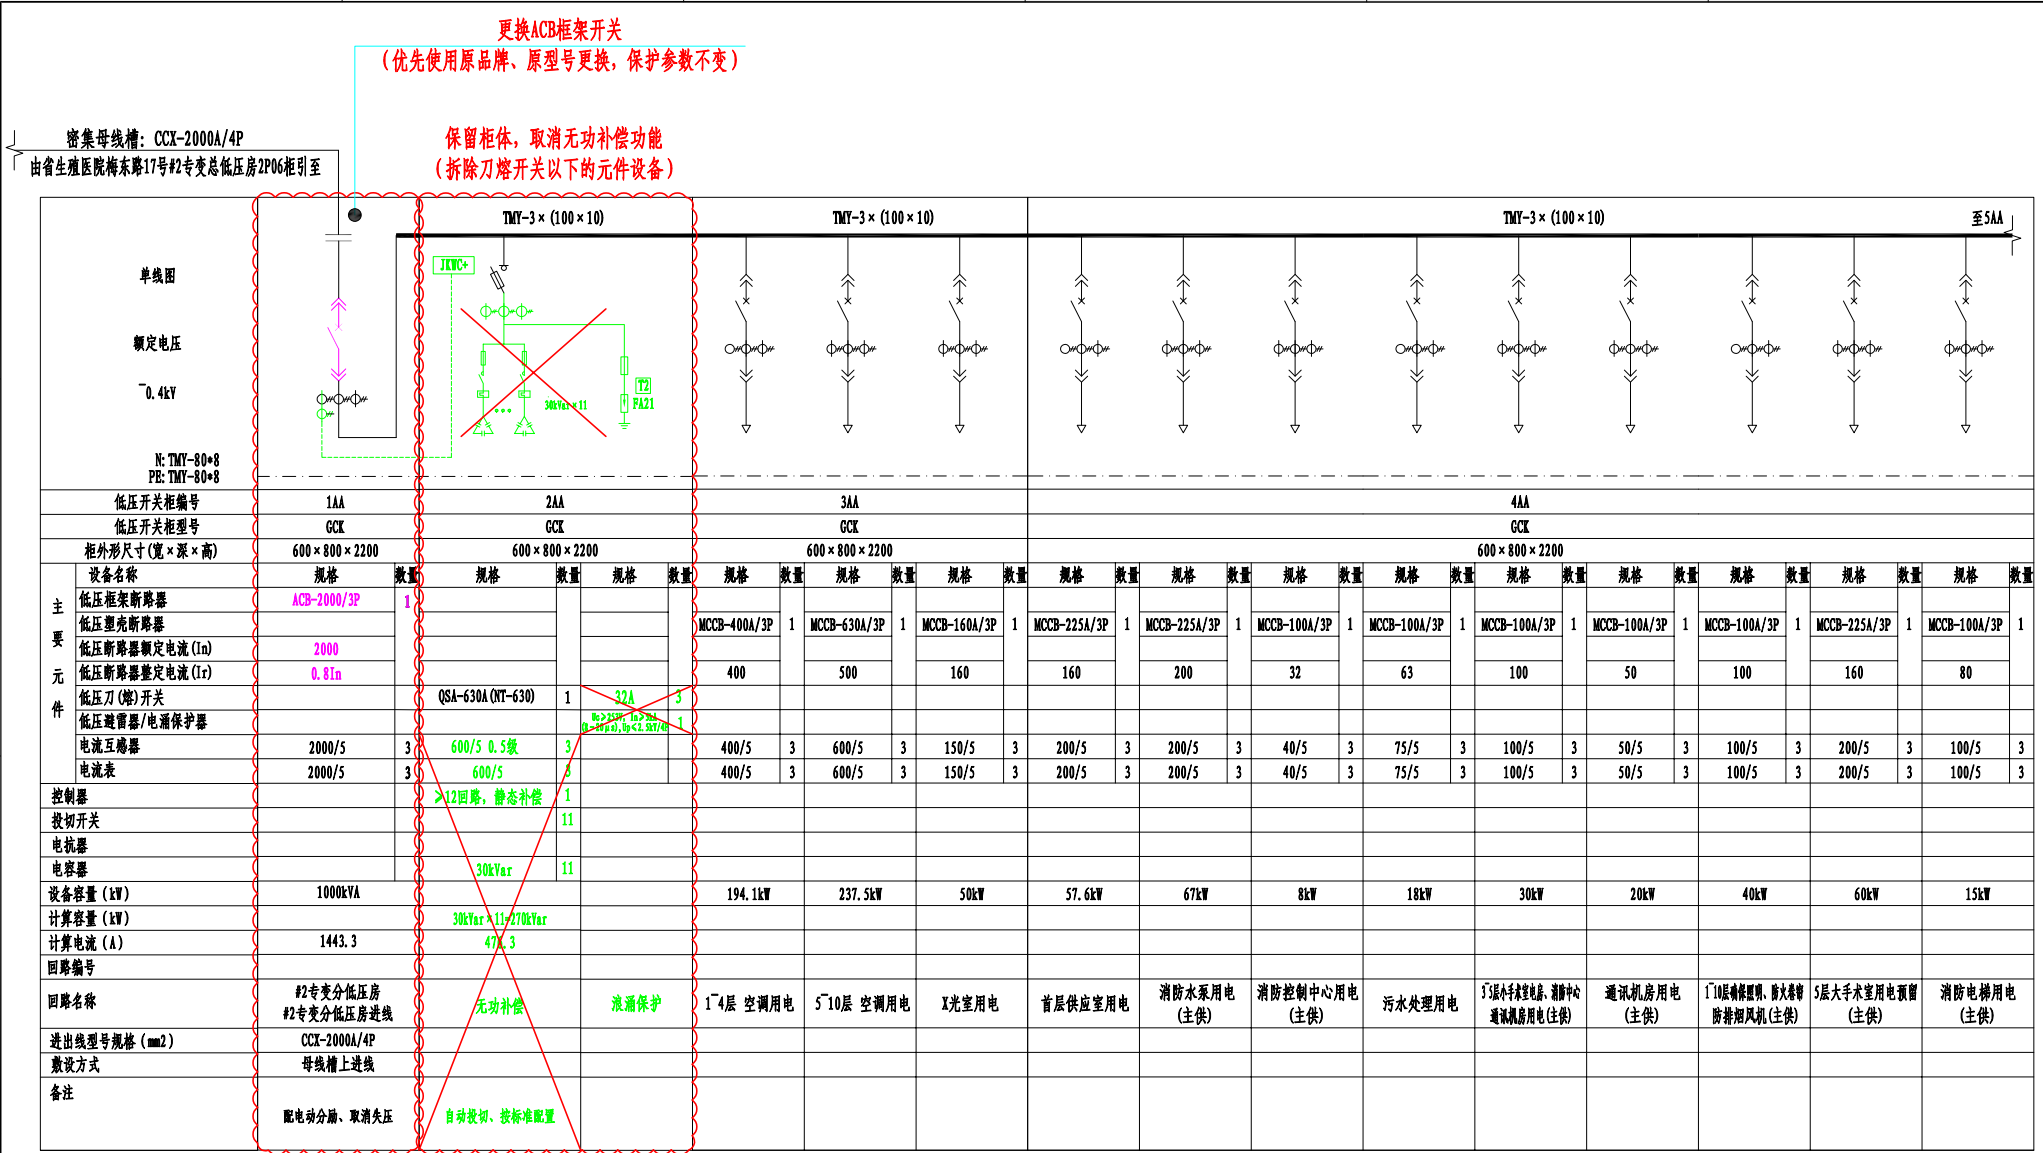

说明:

- 本图为省生殖医院梅东路17号#2专变分低压房0.4kV一次结线图;
- 本房为原省生殖医院梅东路17号#2专变低压房, 把电房名称更改为#2专变分低压房;
- 把1AA柜ACB-2000/3P (故障) 更换, 优先使用原品牌、原型号更换, 保护参数不变;
- 因本房更改为二级电房, 一级电房已安装无功补偿功能, 因此取消二级房无功补偿功能, 把2AA柜 (电容补偿柜) 柜内刀熔开关以下的所有元件拆除, 刀熔开关保留。
- 同步拆除1AA柜的电流取样互感器。

九州能源有限公司

省生殖医院3号楼电力供应系统增容改造项目
(原2×1000kVA专变增至1×1000kVA+1×1600kVA)

设计阶段

设计: 胡峻峰

CAD 制图: 杨立胜

校核: 董新望


日期:

#2专变分低压房0.4kV一次结线图 (一)
(原有, 改造)

工单号: 0800080000065603048

版次-图号: 1-23

注: 无出图专用章无效, 未经授权, 不得复印 (录)、传播或它用

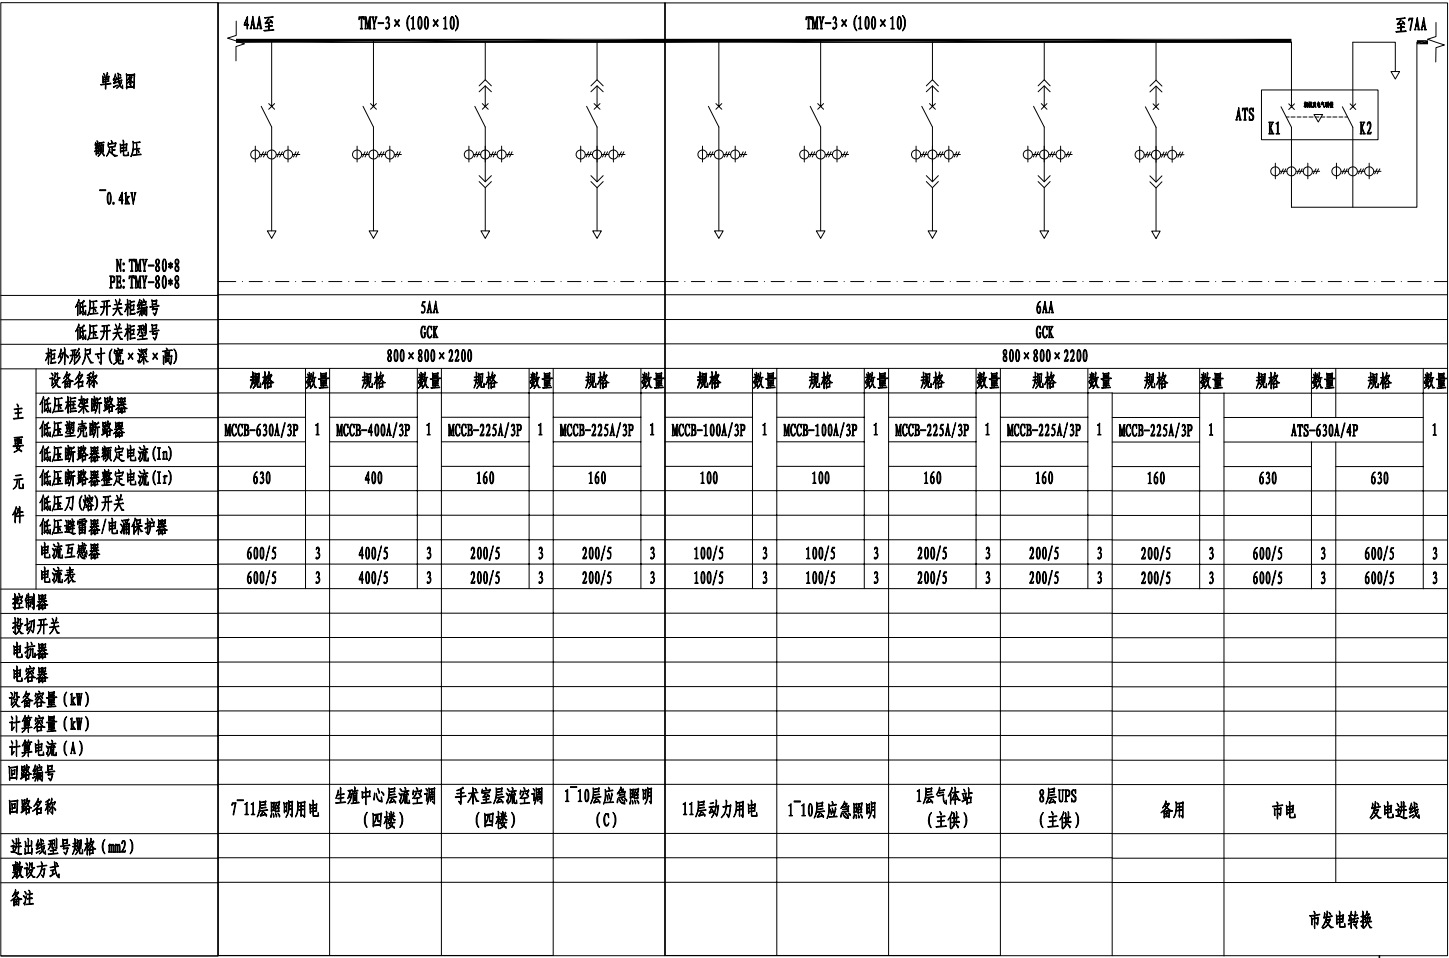


各种运行情况ATS市电、发电断路器位置

运行状态	断路器状态		断路器位置(1-合, 0-开)	
	K1	K2	K1	K2
主供(市电)电源正常供电(正常状态)	1	0	1	0
主供(市电)电源停电, 备供(发电)电源供电	0	1	0	1
市电、发电同时正常, 禁止并列运行(联锁状态)	1	0	1	0



- 说明:
- 本图为省生殖医院梅东路17号#2专变分低压房0.4kV一次结线图;
 - 本房为原省生殖医院梅东路17号#2专变低压房, 仅把电房名称更改为#2专变分低压房, 系统配置保持原有不变;

九州能源有限公司				省生殖医院3号楼电力供应系统扩容改造项目 (原2×1000kVA专变增至1×1000kVA+1×1600kVA)		施工	设计
批准	林列	设计	胡峻峰	#2专变分低压房0.4kV一次结线图(二)			
审核	杨立胜	CAD制图		(原有)			
校核	董新望	比例					
日期							
				工单号:	0800080000065603048	版次-图号: 1-24	

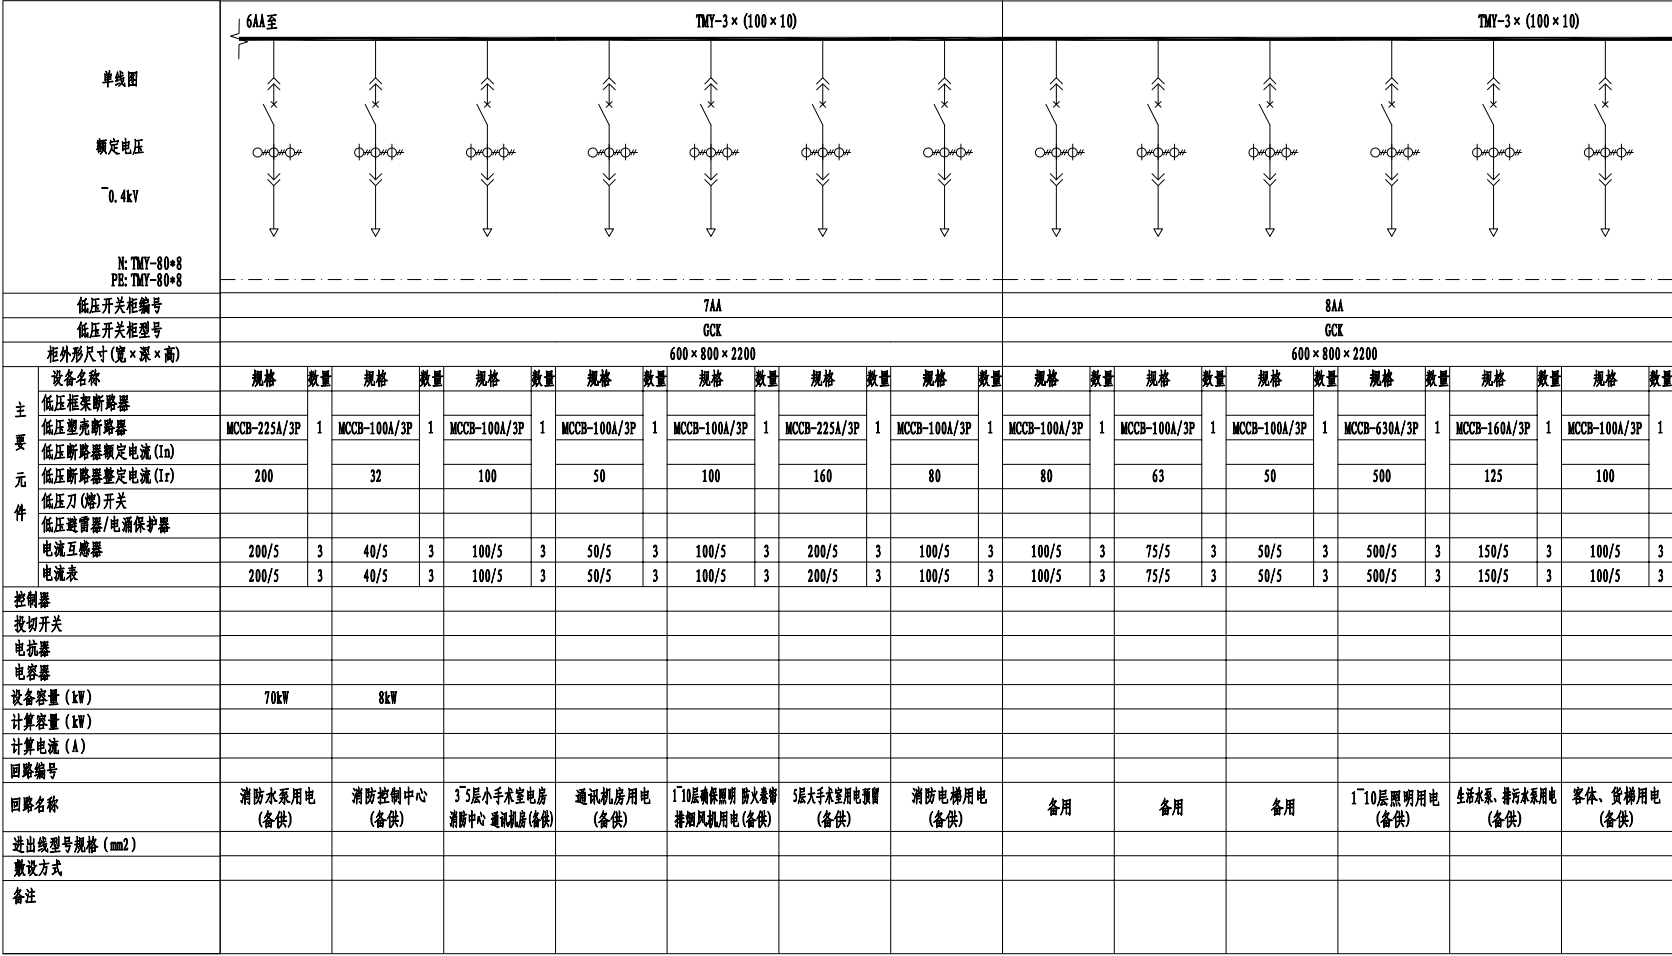

说明:

1. 本图为省生殖医院梅东路17号#2专变分低压房0.4kV一次结线图;

2. 本房为原省生殖医院梅东路17号#2专变低压房, 仅把电房名称更改为#2专变分低压房, 系统配置保持原有不变;

九州能源有限公司

批 准

审 核

校 核

林列

杨良胜

董新望

设 计

CAD 制 图

日 期

胡峻峰

省生殖医院3号楼电力供应系统扩容改造项目
(原2 × 1000kVA专变增至1 × 1000kVA+1 × 1600kVA)

施 工


设计阶段

#2专变分低压房0.4kV一次结线图(三)
(原有)

工单号: 08000080000065603048

版次-图号: 1-25

注: 无出图专用章无效, 未经授权, 不得复印(录)、传播或它用

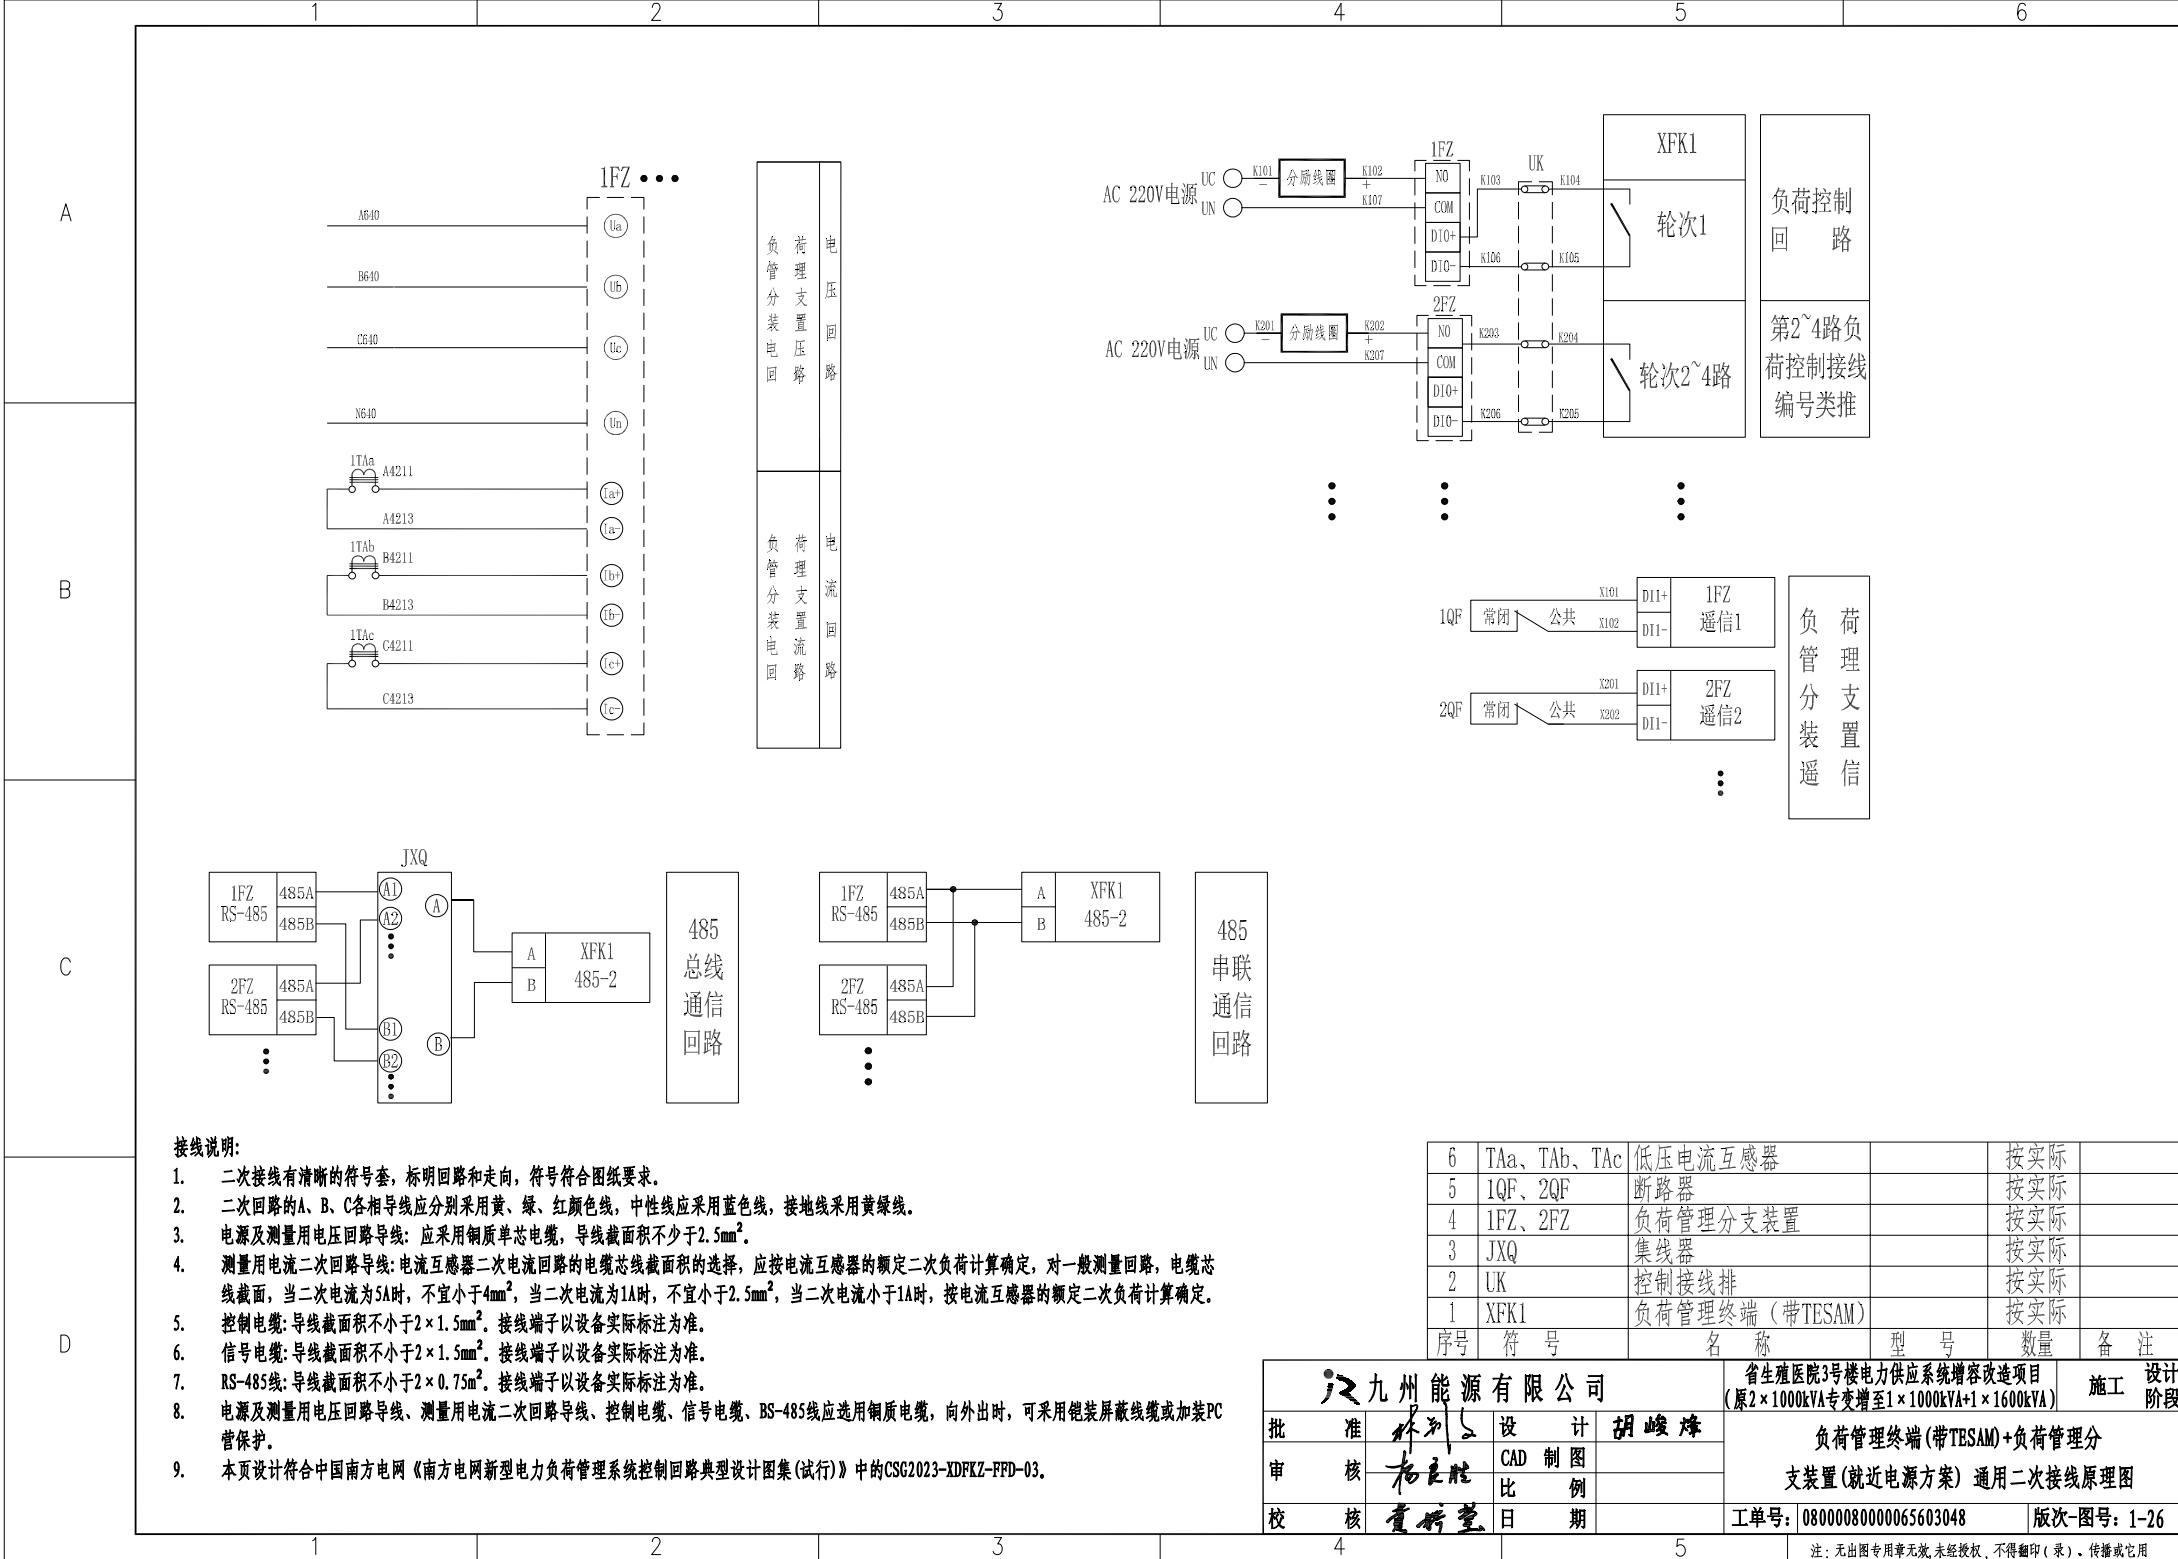


6	TAa、TA _b 、TA _c	低压电流互感器		按实际	
5	1QF、2QF	断路器		按实际	
4	1FZ、2FZ	负荷管理分支装置		按实际	
3	JXQ	集线器		按实际	
2	UK	控制接线排		按实际	
1	XFK1	负荷管理终端(带TESAM)		按实际	
序号	符 号	名 称	型 号	数 量	备 注

九州能源有限公司			省生殖医院3号楼电力供应系统增容改造项目 (原2×1000kVA专变增至1×1000kVA+1×1600kVA)		设计
批 准	林列	设 计	胡峻峰	施 工	阶段
审 核	杨良胜	CAD 制 图		负荷管理终端(带TESAM)+负荷管理分支装置(就近电源方案) 通用二次接线原理图	
校 核	董新望	比 例			
			工单号: 08000080000065603048	版次-图号: 1-26	


注: 无出图专用章无效, 未经授权, 不得复印(录)、传播或它用

		1	2	3	4	5	6
A	AC 220V UN UN UC 负荷管理分支装置 或控制用终端 常开节点 UN COM NO 分励线圈 (脱扣器) - + 断路器 AC 220V UN UN UC 负荷管理分支装置 或控制用终端 常开节点 UN COM NO 分励线圈 (脱扣器) - + 断路器 电源+ 分闸按钮 常开节点 负荷管理分支装置 或控制用终端 分励线圈 (脱扣器) 断路器 电源-						
B							
C	接入原理一：断路器符合改造条件可加装分励线圈 接入原理二：分励线圈独立控制 接入原理三：分励线圈并行控制（用户分励线圈已投入使用）						
D	说明： 1、接入原理一：断路器符合改造条件可加装分励线圈，适用于用户断路器没有脱扣器但符合改造条件可加装分励线圈的情况。 2、虚线框内为改造范围。 说明： 1、接入原理二：分励线圈独立控制，适用于用户断路器有脱扣器，但未接入控制回路的情况。 2、虚线框内为改造范围。 说明： 1、接入原理三：分励线圈并行控制（用户分励线圈已投入使用），适用于用户断路器有脱扣器，已接入控制回路的情况。 2、虚线框内为改造范围。 注： 1. 本页设计符合中国南方电网《南方电网新型电力负荷管理系统控制回路典型设计图集（试行）》中的CSG2023-XDFKZ-F-02。 九州能源有限公司 省生殖医院3号楼电力供应系统增容改造项目 (原2×1000kVA专变增至1×1000kVA+1×1600kVA) 设计 批 准 林列 设 计 胡峻峰 审 核 杨良胜 CAD 制图 校 核 董妍莹 比 例 日 期 工单号: 0800080000065603048 版次-图号: 1-27 塑壳断路器遥控回路接入原理图 注：无出图专用章无效,未经授权,不得翻印(录)、传播或它用						

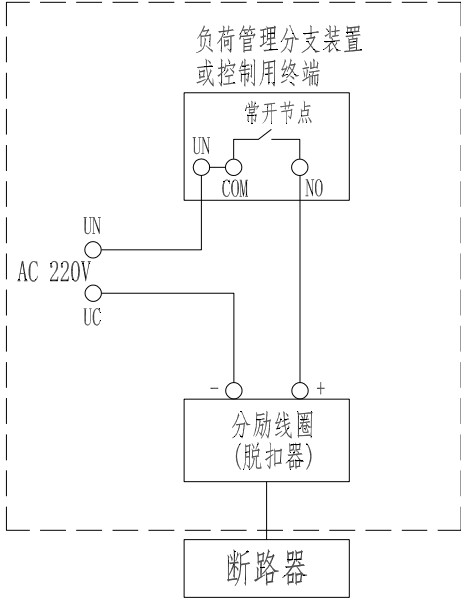


接入原理一：断路器符合改造条件可加装分励线圈

说明：
1、接入原理一：断路器符合改造条件可加装分励线圈，适用于用户断路器没有脱扣器但符合改造条件可加装分励线圈的情况。
2、虚线框内为改造范围。

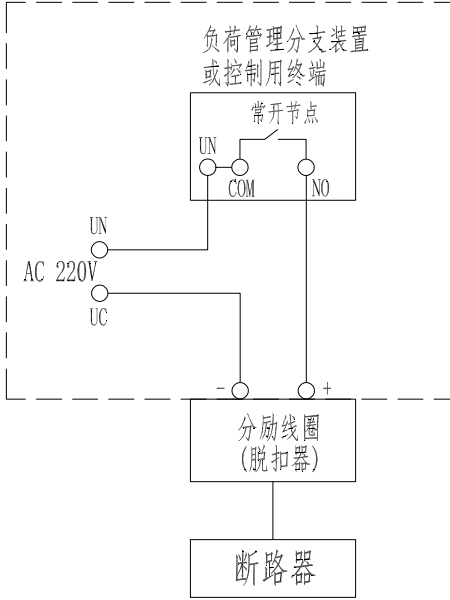

接入原理二：分励线圈独立控制

说明：
1、接入原理二：分励线圈独立控制，适用于用户断路器有脱扣器，但未接入控制回路的情况。
2、虚线框内为改造范围。

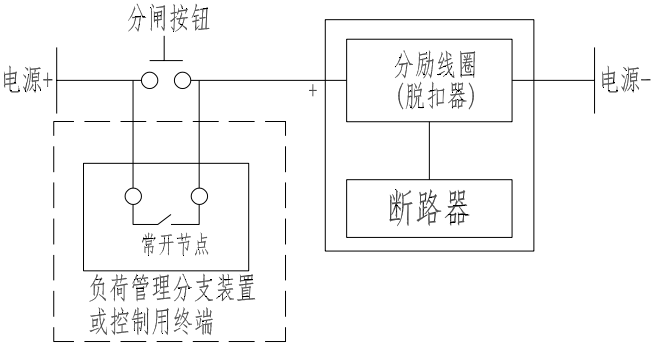

接入原理三：分励线圈并行控制（用户分励线圈已投入使用）

说明：
1、接入原理三：分励线圈并行控制（用户分励线圈已投入使用），适用于用户断路器有脱扣器，已接入控制回路的情况。
2、虚线框内为改造范围。

注：
1. 本页设计符合中国南方电网《南方电网新型电力负荷管理系统控制回路典型设计图集（试行）》中的CSG2023-XDPKZ-F-02。

九州能源有限公司				省生殖医院3号楼电力供应系统增容改造项目 (原2×1000kVA专变增至1×1000kVA+1×1600kVA)		施工	设计
批	准	林列	设	计	胡峻峰	塑壳断路器遥控回路接入原理图	
审	核	杨良胜	CAD	制	图		
校	核	董新望	比	例			
			日	期		工单号: 08000080000065603048	版次-图号: 1-27


注：无出图专用章无效,未经授权,不得翻印(录)、传播或它用

	1	2	3	4	5	6
A						
B	QF X101 X103 NC NO COM X102 断路器在分闸位置时的状态 QF X101 X103 NC NO COM X102 断路器在合闸位置时的状态					
C	说明：本接线端子参照典型接线设计，与现场实际不符处以实际为准，施工时需仔细核对端子排，确保接线正确。					
D						

注：
1. 本页设计符合中国南方电网《南方电网新型电力负荷管理系统控制回路典型设计图集(试行)》中的CSG2023-XDPKZ-FF-04。

九州能源有限公司			省生殖医院3号楼电力供应系统增容改造项目 (原2×1000kVA专变增至1×1000kVA+1×1600kVA)		施工
批 准	林列	设 计	胡峻峰	辅助触点接线端子图	
审 核	杨良胜	CAD 制图			
校 核	黄桥望	比 例			
校 核	黄桥望	日 期		工单号: 08000080000065603048	版次-图号: 1-28

注：无出图专用章无效,未经授权,不得复印(录)、传播或它用

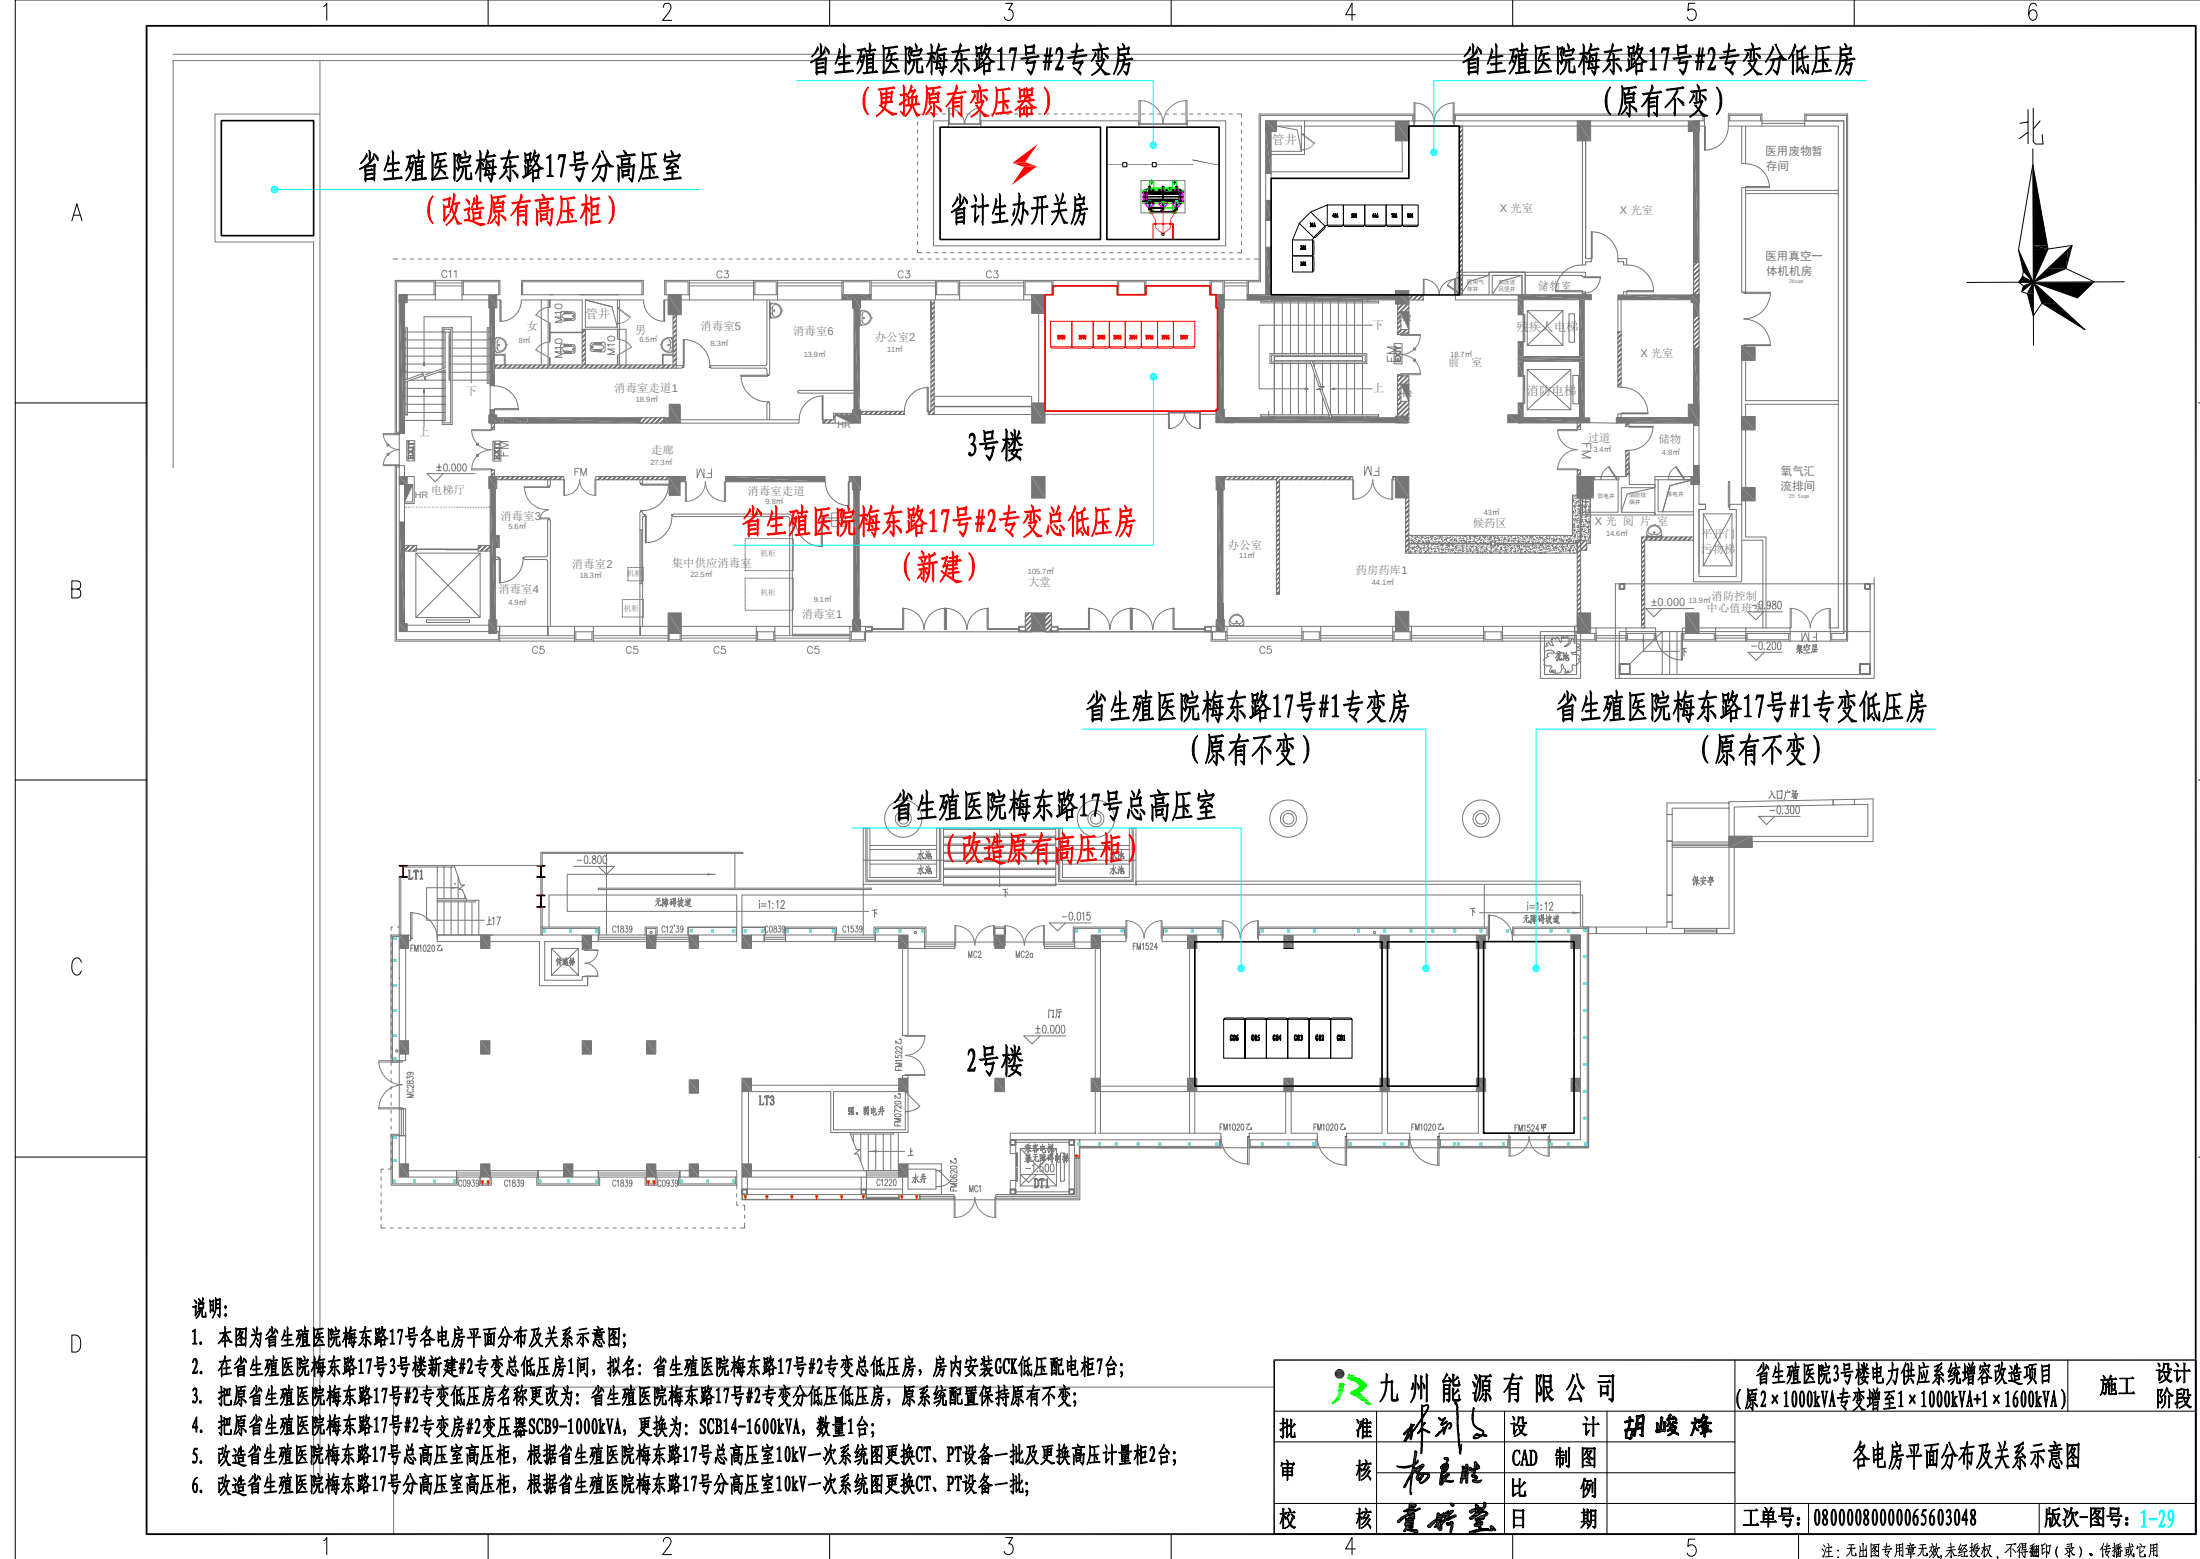


说明:

1. 本图为省生殖医院梅东路17号各电房平面分布及关系示意图;
2. 在省生殖医院梅东路17号3号楼新建2号专变总低压房1间, 拟名: 省生殖医院梅东路17号2号专变总低压房, 房内安装GCK低压配电柜7台;
3. 把原省生殖医院梅东路17号2号专变低压房名称更改为: 省生殖医院梅东路17号2号专变分低压房, 原系统配置保持原有不变;
4. 把原省生殖医院梅东路17号2号专变房#2变压器SCB9-1000kVA, 更换为: SCB14-1600kVA, 数量1台;
5. 改造省生殖医院梅东路17号总高压室高压柜, 根据省生殖医院梅东路17号总高压室10kV一次系统图更换CT、PT设备一批及更换高压计量柜2台;
6. 改造省生殖医院梅东路17号分高压室高压柜, 根据省生殖医院梅东路17号分高压室10kV一次系统图更换CT、PT设备一批;

九州能源有限公司				省生殖医院3号楼电力供应系统增容改造项目 (原2×1000kVA专变增至1×1000kVA+1×1600kVA)		施工	设计
批 准	林列	设 计	胡峻峰		各电房平面分布及关系示意图		
审 核	杨立胜	CAD 制图					
校 核	董新望	比 例					
				工单号: 08000080000065603048		版次-图号: 1-29	

注: 无出图专用章无效, 未经授权, 不得翻印(录)、传播或它用

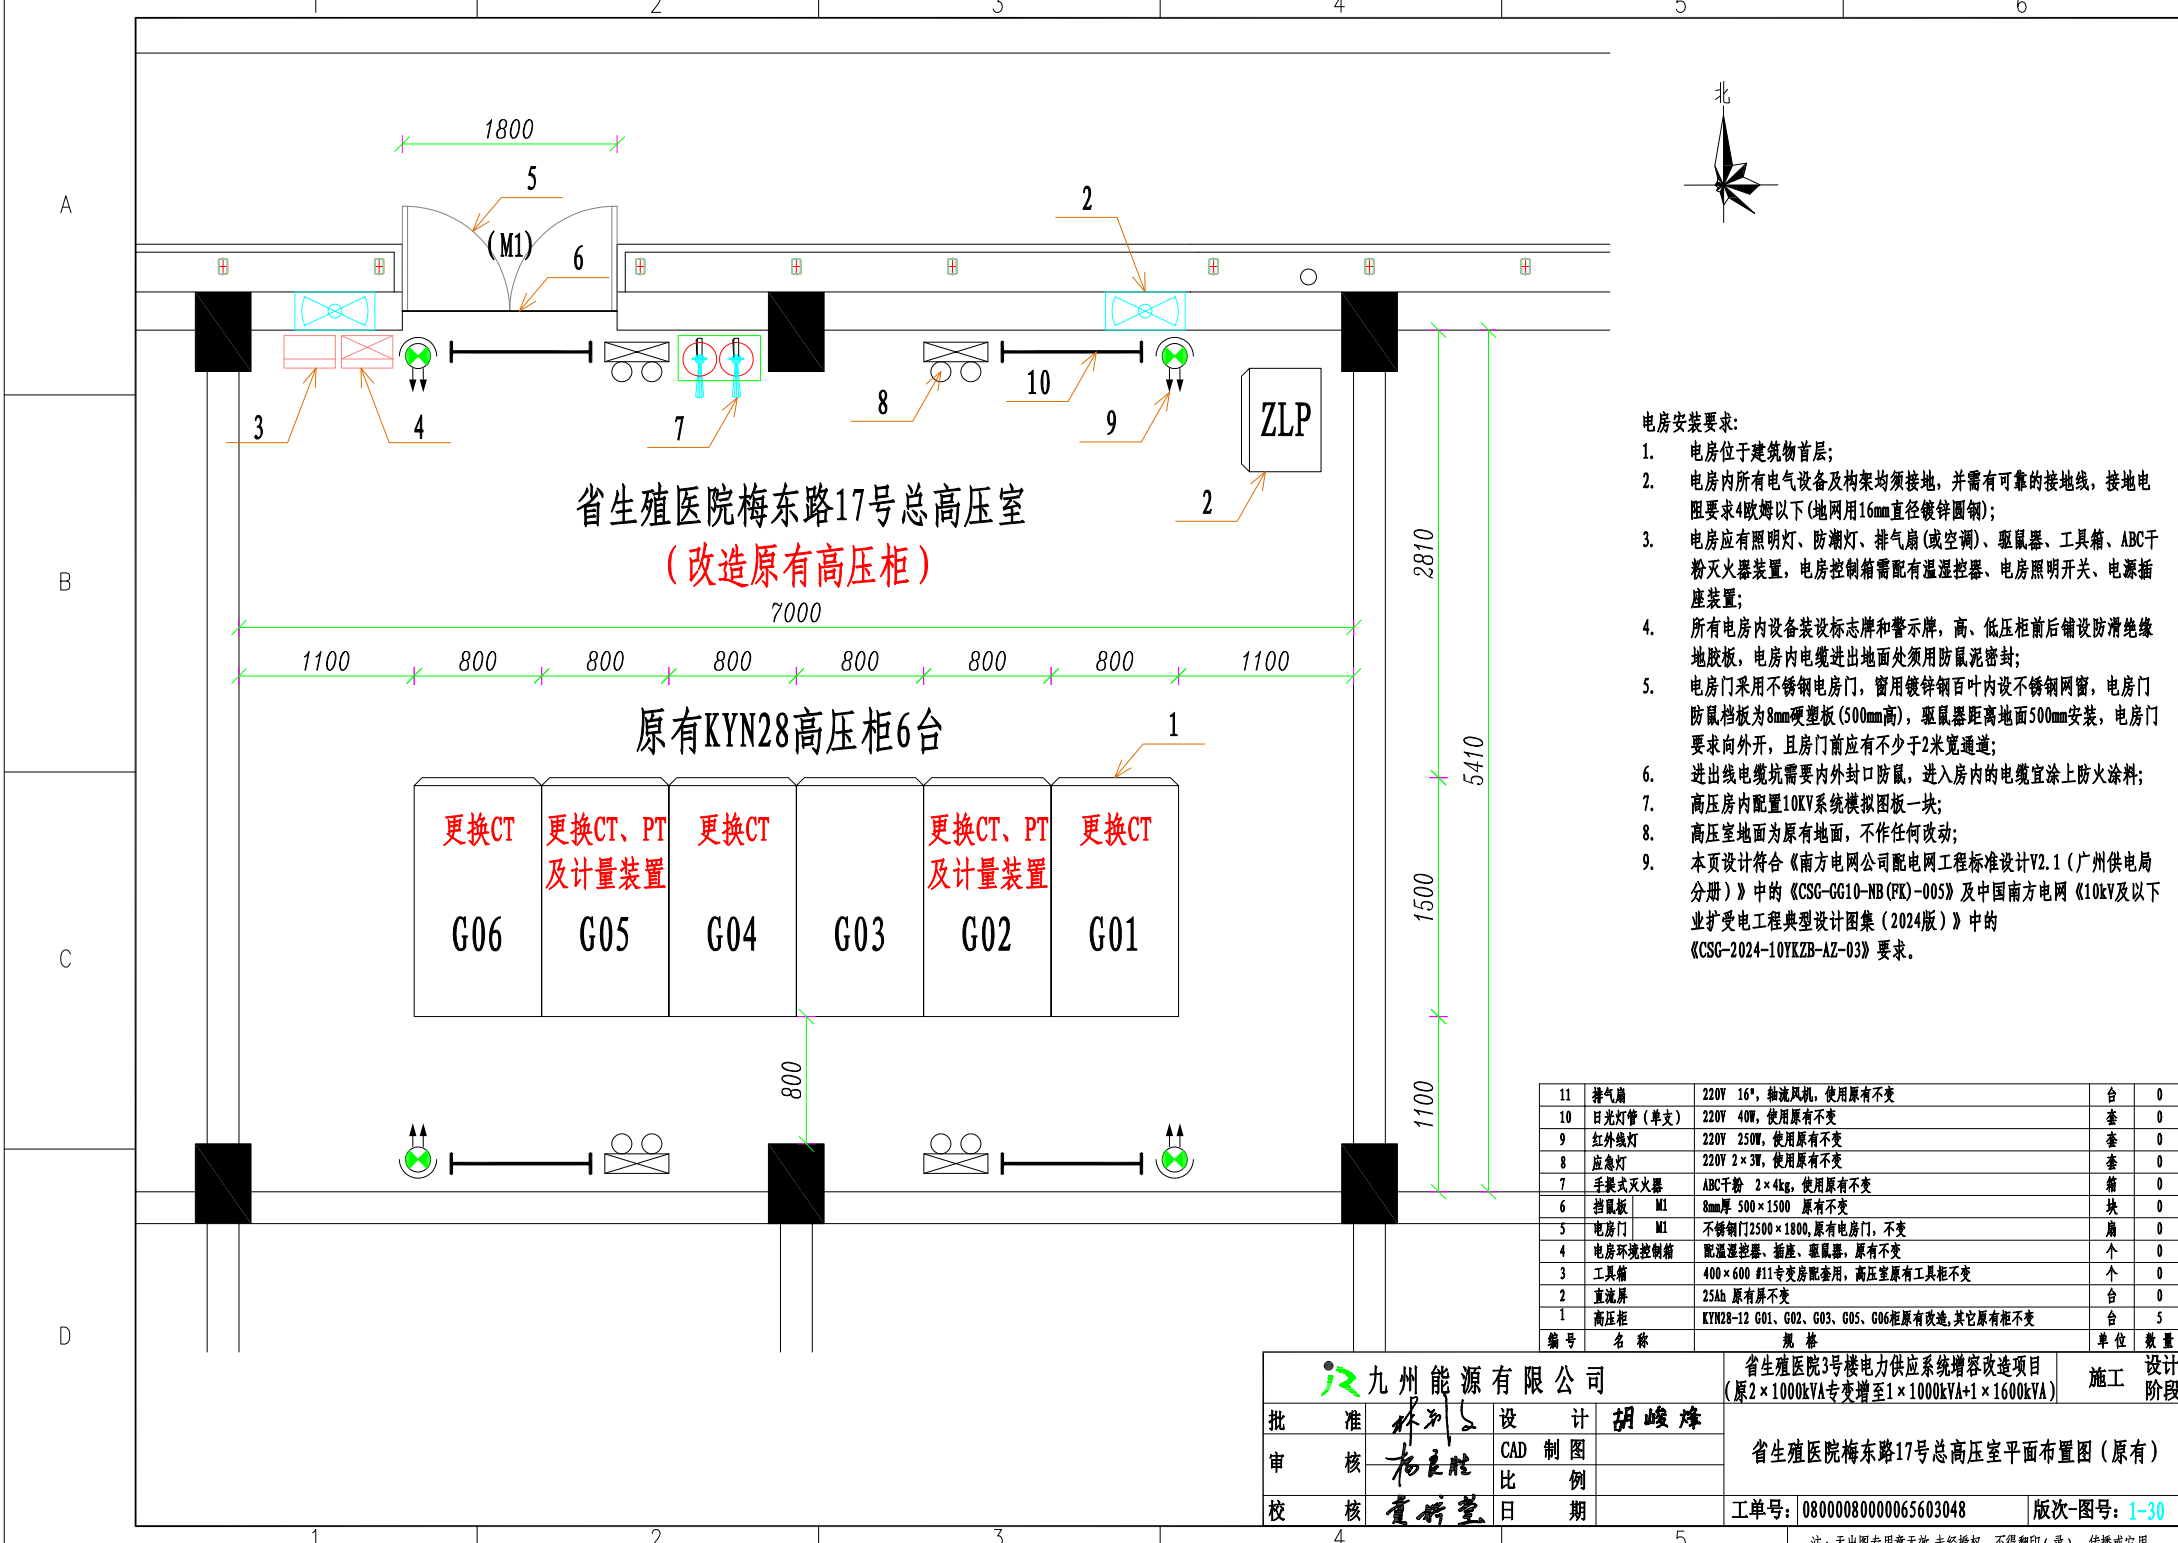

省生殖医院梅东路17号总高压室
(改造原有高压柜)


原有KYN28高压柜6台

电房安装要求:

- 电房位于建筑物首层;
- 电房内所有电气设备 & 构架均须接地, 并需有可靠的接地线, 接地电阻要求4欧姆以下 (地网用16mm直径镀锌圆钢);
- 电房应有照明灯、防潮灯、排气扇 (或空调)、驱鼠器、工具箱、ABC干粉灭火器装置, 电房控制箱需配有湿温控制器、电房照明开关、电源插座装置;
- 所有电房内设备装设标志牌和警示牌, 高、低压柜前后铺设防滑绝缘地胶板, 电房内电缆进出地面处须用防鼠泥密封;
- 电房门采用不锈钢电房门, 窗用镀锌钢百叶内设不锈钢网窗, 电房门防鼠档板为8mm硬塑板 (500mm高), 驱鼠器距离地面500mm安装, 电房门要求向外开, 且房门前应有不少于2米宽通道;
- 进出线电缆坑需要内外封口防鼠, 进入房内的电缆宜涂上防火涂料;
- 高压房内配置10KV系统模拟图板一块;
- 高压室地面为原有地面, 不作任何改动;
- 本页设计符合《南方电网公司配电网工程标准设计V2.1 (广州供电局分册)》中的《CSG-GG10-NB (FK)-005》及中国南方电网《10kV及以下业扩受电工程典型设计图集 (2024版)》中的《CSG-2024-10YKZB-AZ-03》要求。

11	排气扇	220V 16", 轴流风机, 使用原有不变	台	0
10	日光灯管 (单支)	220V 40W, 使用原有不变	套	0
9	红外热灯	220V 250W, 使用原有不变	套	0
8	应急灯	220V 2×3W, 使用原有不变	套	0
7	手提式灭火器	ABC干粉 2×4kg, 使用原有不变	箱	0
6	挡鼠板 M1	8mm厚 500×1500 原有不变	块	0
5	电房门 M1	不锈钢门2500×1800, 原有电房门, 不变	扇	0
4	电房环境控制箱	配湿温控制、插座、驱鼠器, 原有不变	个	0
3	工具箱	400×600 #11专变房配套用, 高压室原有工具箱不变	个	0
2	直流屏	25Ah 原有屏不变	台	0
1	高压柜	KYN28-12 G01、G02、G03、G05、G06柜原有改造, 其它原有柜不变	台	5
编号	名 称	规 格	单 位	数 量

九州能源有限公司			省生殖医院3号楼电力供应系统扩容改造项目 (原2×1000kVA专变增至1×1000kVA+1×1600kVA)		施工	设计
批准	林列	设计	胡峻峰	省生殖医院梅东路17号总高压室平面布置图 (原有)		
审核	杨良胜	CAD 制图				
校核	董新望	比例				
日期				工单号: 08000080000065603048	版次: 图号: 1-30	

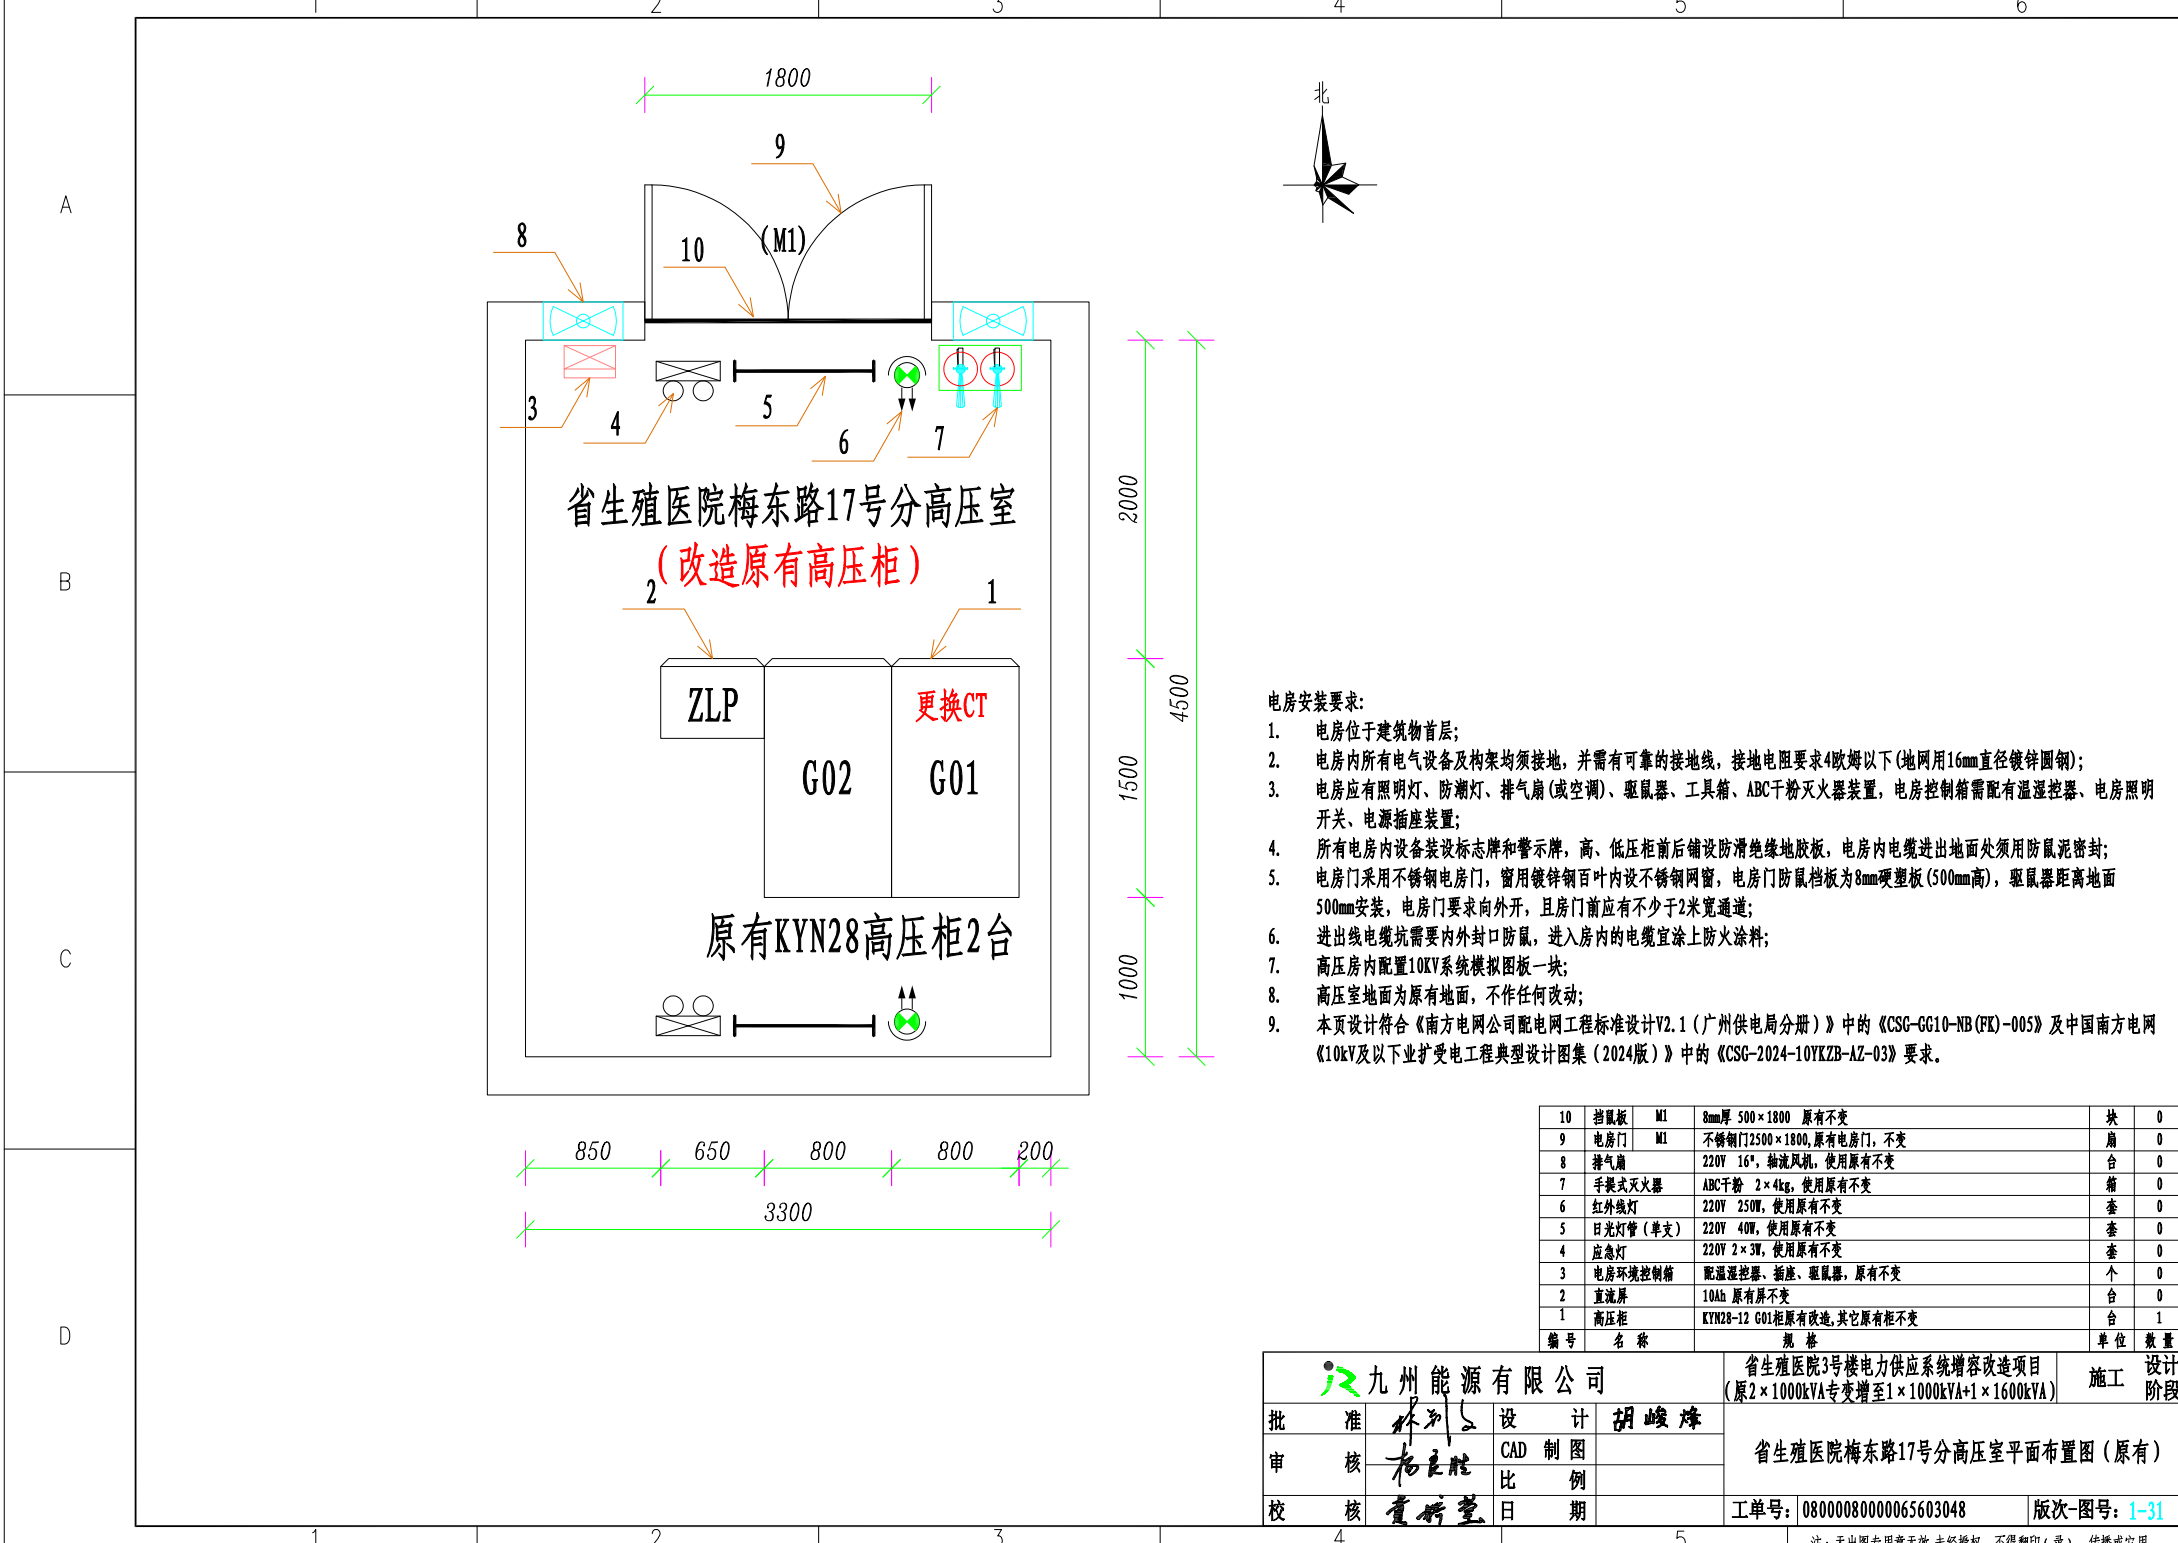


电房安装要求:

- 电房位于建筑物首层;
- 电房内所有电气设备均须接地, 并需有可靠的接地线, 接地电阻要求4欧姆以下(地网用16mm直径镀锌圆钢);
- 电房应有照明灯、防潮灯、排气扇(或空调)、驱鼠器、工具箱、ABC干粉灭火器装置, 电房控制箱需配有温湿度控制器、电房照明开关、电源插座装置;
- 所有电房内设备装设标志牌和警示牌, 高、低压柜前后铺设防滑绝缘地胶板, 电房内电缆进出地面处须用防鼠泥密封;
- 电房门采用不锈钢电房门, 窗用镀锌钢百叶内设不锈钢网窗, 电房门防鼠挡板为8mm硬塑板(500mm高), 驱鼠器距离地面500mm安装, 电房门要求向外开, 且房门前应有不少于2米宽通道;
- 进出线电缆坑需要内外封口防鼠, 进入房内的电缆宜涂上防火涂料;
- 高压房内配置10KV系统模拟图板一块;
- 高压室地面为原有地面, 不作任何改动;
- 本页设计符合《南方电网公司配电网工程标准设计V2.1(广州供电局分册)》中的《CSG-GG10-NB(FK)-005》及中国南方电网《10kV及以下业扩受电工程典型设计图集(2024版)》中的《CSG-2024-10YKZB-AZ-03》要求。

10	挡鼠板	M1	8mm厚 500×1800 原有不变	块	0
9	电房门	M1	不锈钢门2500×1800, 原有电房门, 不变	扇	0
8	排气扇		220V 16", 轴流风机, 使用原有不变	台	0
7	手提式灭火器		ABC干粉 2×4kg, 使用原有不变	箱	0
6	红外线灯		220V 250W, 使用原有不变	套	0
5	日光灯管(单支)		220V 40W, 使用原有不变	套	0
4	应急灯		220V 2×3W, 使用原有不变	套	0
3	电房环境控制箱		配温湿度控制器、插座、驱鼠器, 原有不变	个	0
2	直流屏		10Ah 原有不变	台	0
1	高压柜		KYN28-12 G01柜原有改造, 其它原有不变	台	1
编号 名称			规格	单位	数量

九州能源有限公司			省生殖医院3号楼电力供应系统增容改造项目 (原2×1000kVA专变增至1×1000kVA+1×1600kVA)		施工设计阶段
批准	林列	设计	胡峻峰	省生殖医院梅东路17号分高压室平面布置图(原有)	
审核	杨立胜	CAD制图			
校核	董新望	比例			
日期			工单号: 08000080000065603048	版次-图号: 1-31	

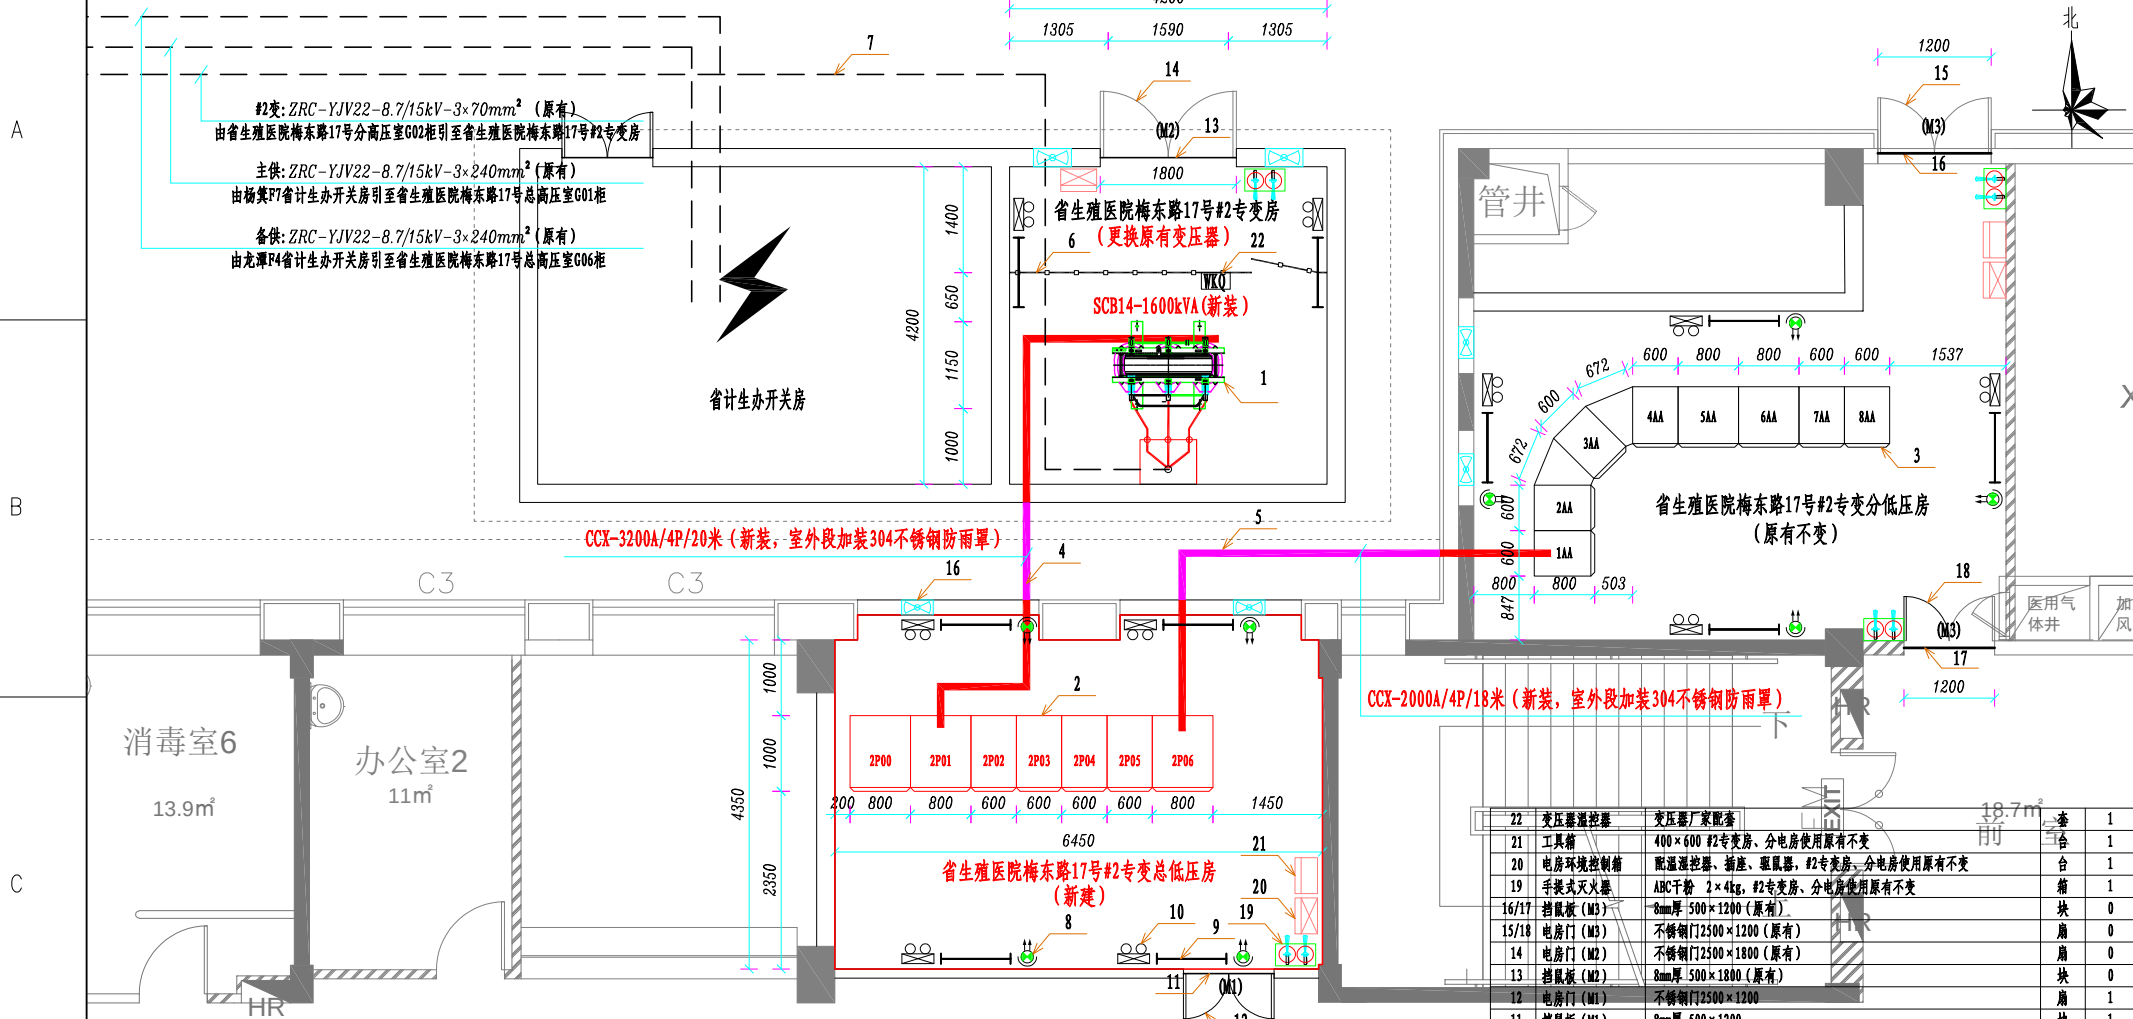


电房安装要求:


- 电房位于建筑物首层;
- 电房内所有电气设备及其构架均须接地, 并需有可靠的接地线, 接地电阻要求 4Ω 以下(地网 $40mm$ 直径镀锌圆钢);
- 变压器底座采用减振措施, 变压器低压侧柱头及低压母线槽软连接需包绝缘热缩护套;
- 电房应有照明灯、防潮灯、排气扇(或空调)、驱鼠器、工具箱、ABC干粉灭火器装置, 电房控制箱需配有温湿控器、电房照明开关、电源插座装置;
- 所有电房内设备装设标志牌和警示牌, 高、低压柜前后铺设防滑绝缘地板胶, 电房内电缆进出地面处须用防鼠泥密封;
- 电房门采用不锈钢电房门, 窗用镀锌钢百叶内设不锈钢网窗, 电房门防鼠挡板为 $8mm$ 硬塑板($500mm$ 高), 驱鼠器距离地面 $500mm$ 安装, 电房门要求向外开, 且房门前应有不少于 $2m$ 宽通道;
- 进出线电缆坑需要内外封口防鼠, 进入房内的电缆宜涂上防火涂料;
- 东省生殖医院梅东路17号#2总低压房及东省生殖医院梅东路17号#2分低压房内配置 $0.4kV$ 系统模拟图板各一块;
- 省生殖医院梅东路17号#2总低压房地面需要涂防静电地坪漆, 省生殖医院梅东路17号#2专变房、省生殖医院梅东路17号#2分低压房为原有地面, 不作任何改动;
- 本页设计符合《南方电网公司配电网工程标准设计V2.1(广州供电局分册)》中的《CSG-CG10-NB(FK)-005》及中国南方电网《 $10kV$ 及以下业扩受电工程典型设计图集(2024版)》中的《CSG-2024-10YKZB-AZ-08》、《CSG-2024-10YKZB-AZ-13》要求。

22	变压器温控器	变压器厂家配套	套	1
21	工具箱	400×600 #2专变房、分电房使用原有不变	套	1
20	电房环境控制箱	配温湿控器、插座、驱鼠器, #2专变房、分电房使用原有不变	套	1
19	手提式灭火器	ABC干粉 $2\times 4kg$, #2专变房、分电房使用原有不变	箱	1
16/17	挡鼠板(M3)	$8mm$ 厚 500×1200 (原有)	块	0
15/18	电房门(M3)	不锈钢门 2500×1200 (原有)	扇	0
14	电房门(M2)	不锈钢门 2500×1800 (原有)	扇	0
13	挡鼠板(M2)	$8mm$ 厚 500×1800 (原有)	块	0
12	电房门(M1)	不锈钢门 2500×1200	扇	1
11	挡鼠板(M1)	$8mm$ 厚 500×1200	块	1
10	应急灯	$220V$ $2\times 3W$, #2专变房、分电房使用原有不变	套	4
9	日光灯管(单支)	$220V$ $40W$, #2专变房、分电房使用原有不变	套	4
8	红外灯管	$220V$ $250W$, #2专变房、分电房使用原有不变	套	4
7	$10kV$ 高压电缆	ZRC-YJV22-8.7/15kV-3 $\times$ 240mm、70mm (原有)	米	0
6	带活动检修门, 高度 $H\geq 1.7m$, 遮拦孔不大于 $40\times 40mm$ (原有)		米	0
5	$0.4kV$ 密集型母线槽	GCX-2000A/4P, 室外段加装304不锈钢防雨罩	米	18
4	$0.4kV$ 密集型母线槽	CCX-3200A/4P, 室外段加装304不锈钢防雨罩	米	20
3	低压柜	GCX (原有)	台	0
2	低压柜	GCX	台	6+1=7
1	干式变压器	SCB14-1600kVA 10/0.4 Dyn11 Uk=6%	台	1

九州能源有限公司		省生殖医院3号楼电力供应系统增容改造项目		设计
批 准		林列		施工
审 核		杨立胜		设计
校 核		董新望		CAD 制图
				比 例
				日 期
				工单号: 08000080000065603048
				版次-图号: 1-32

注: 无出图专用章无效, 未经授权, 不得复印(录)、传播或它用

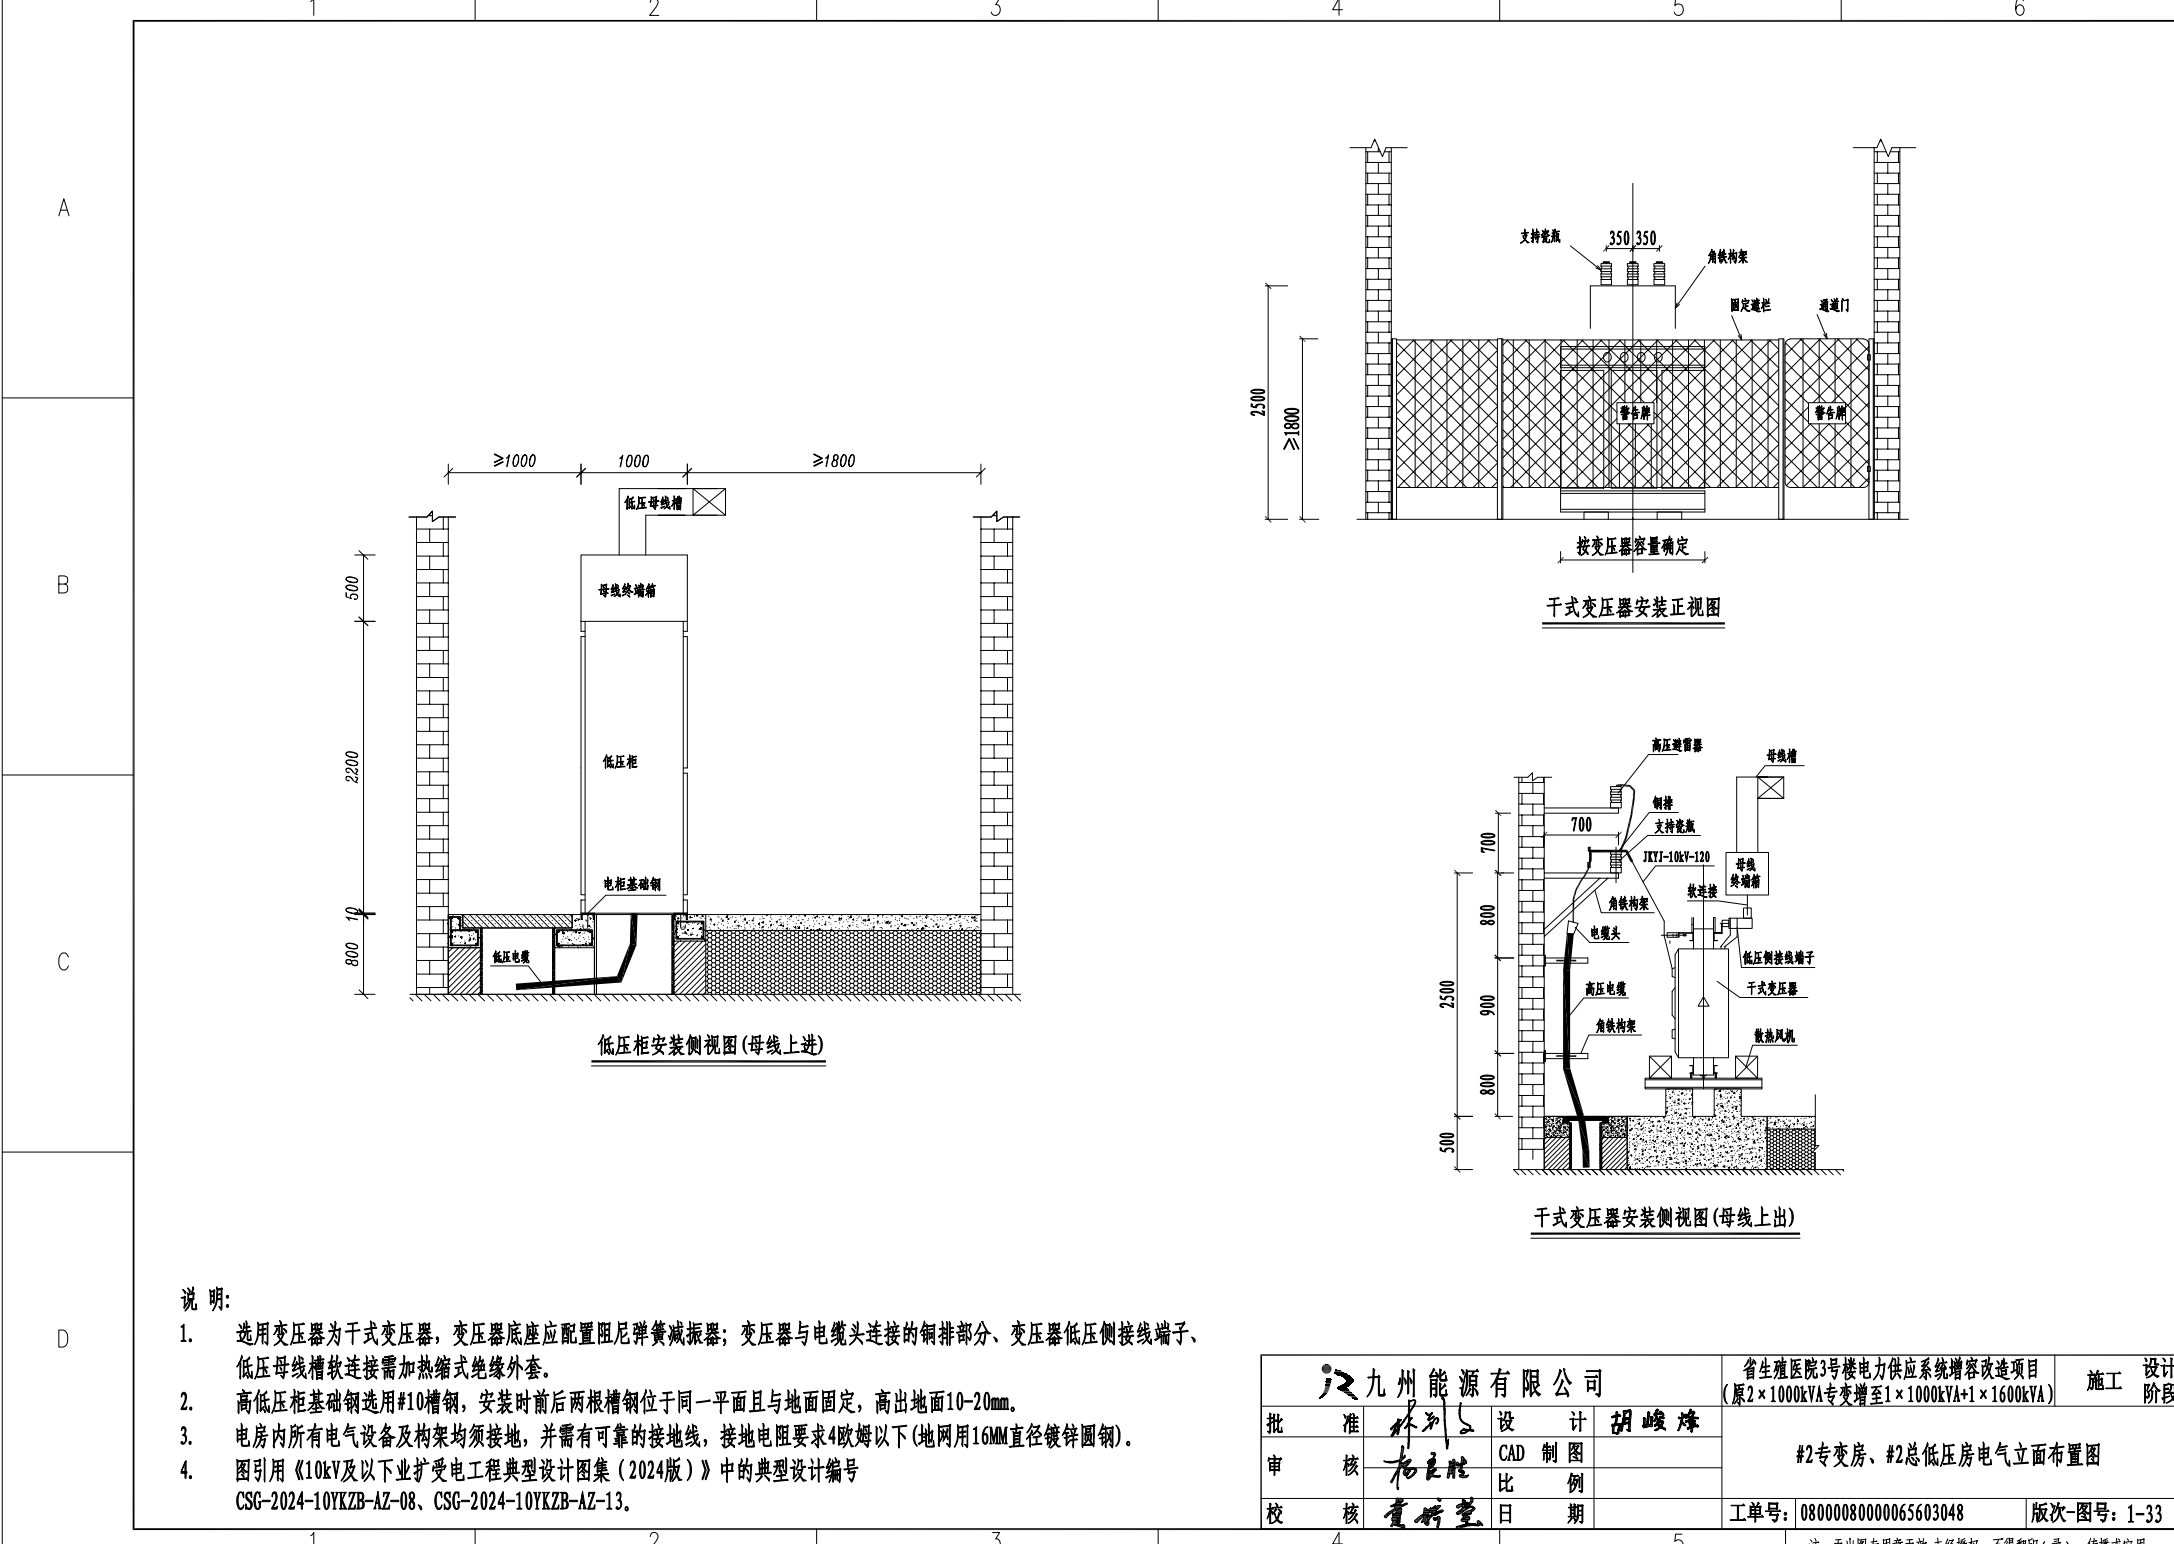

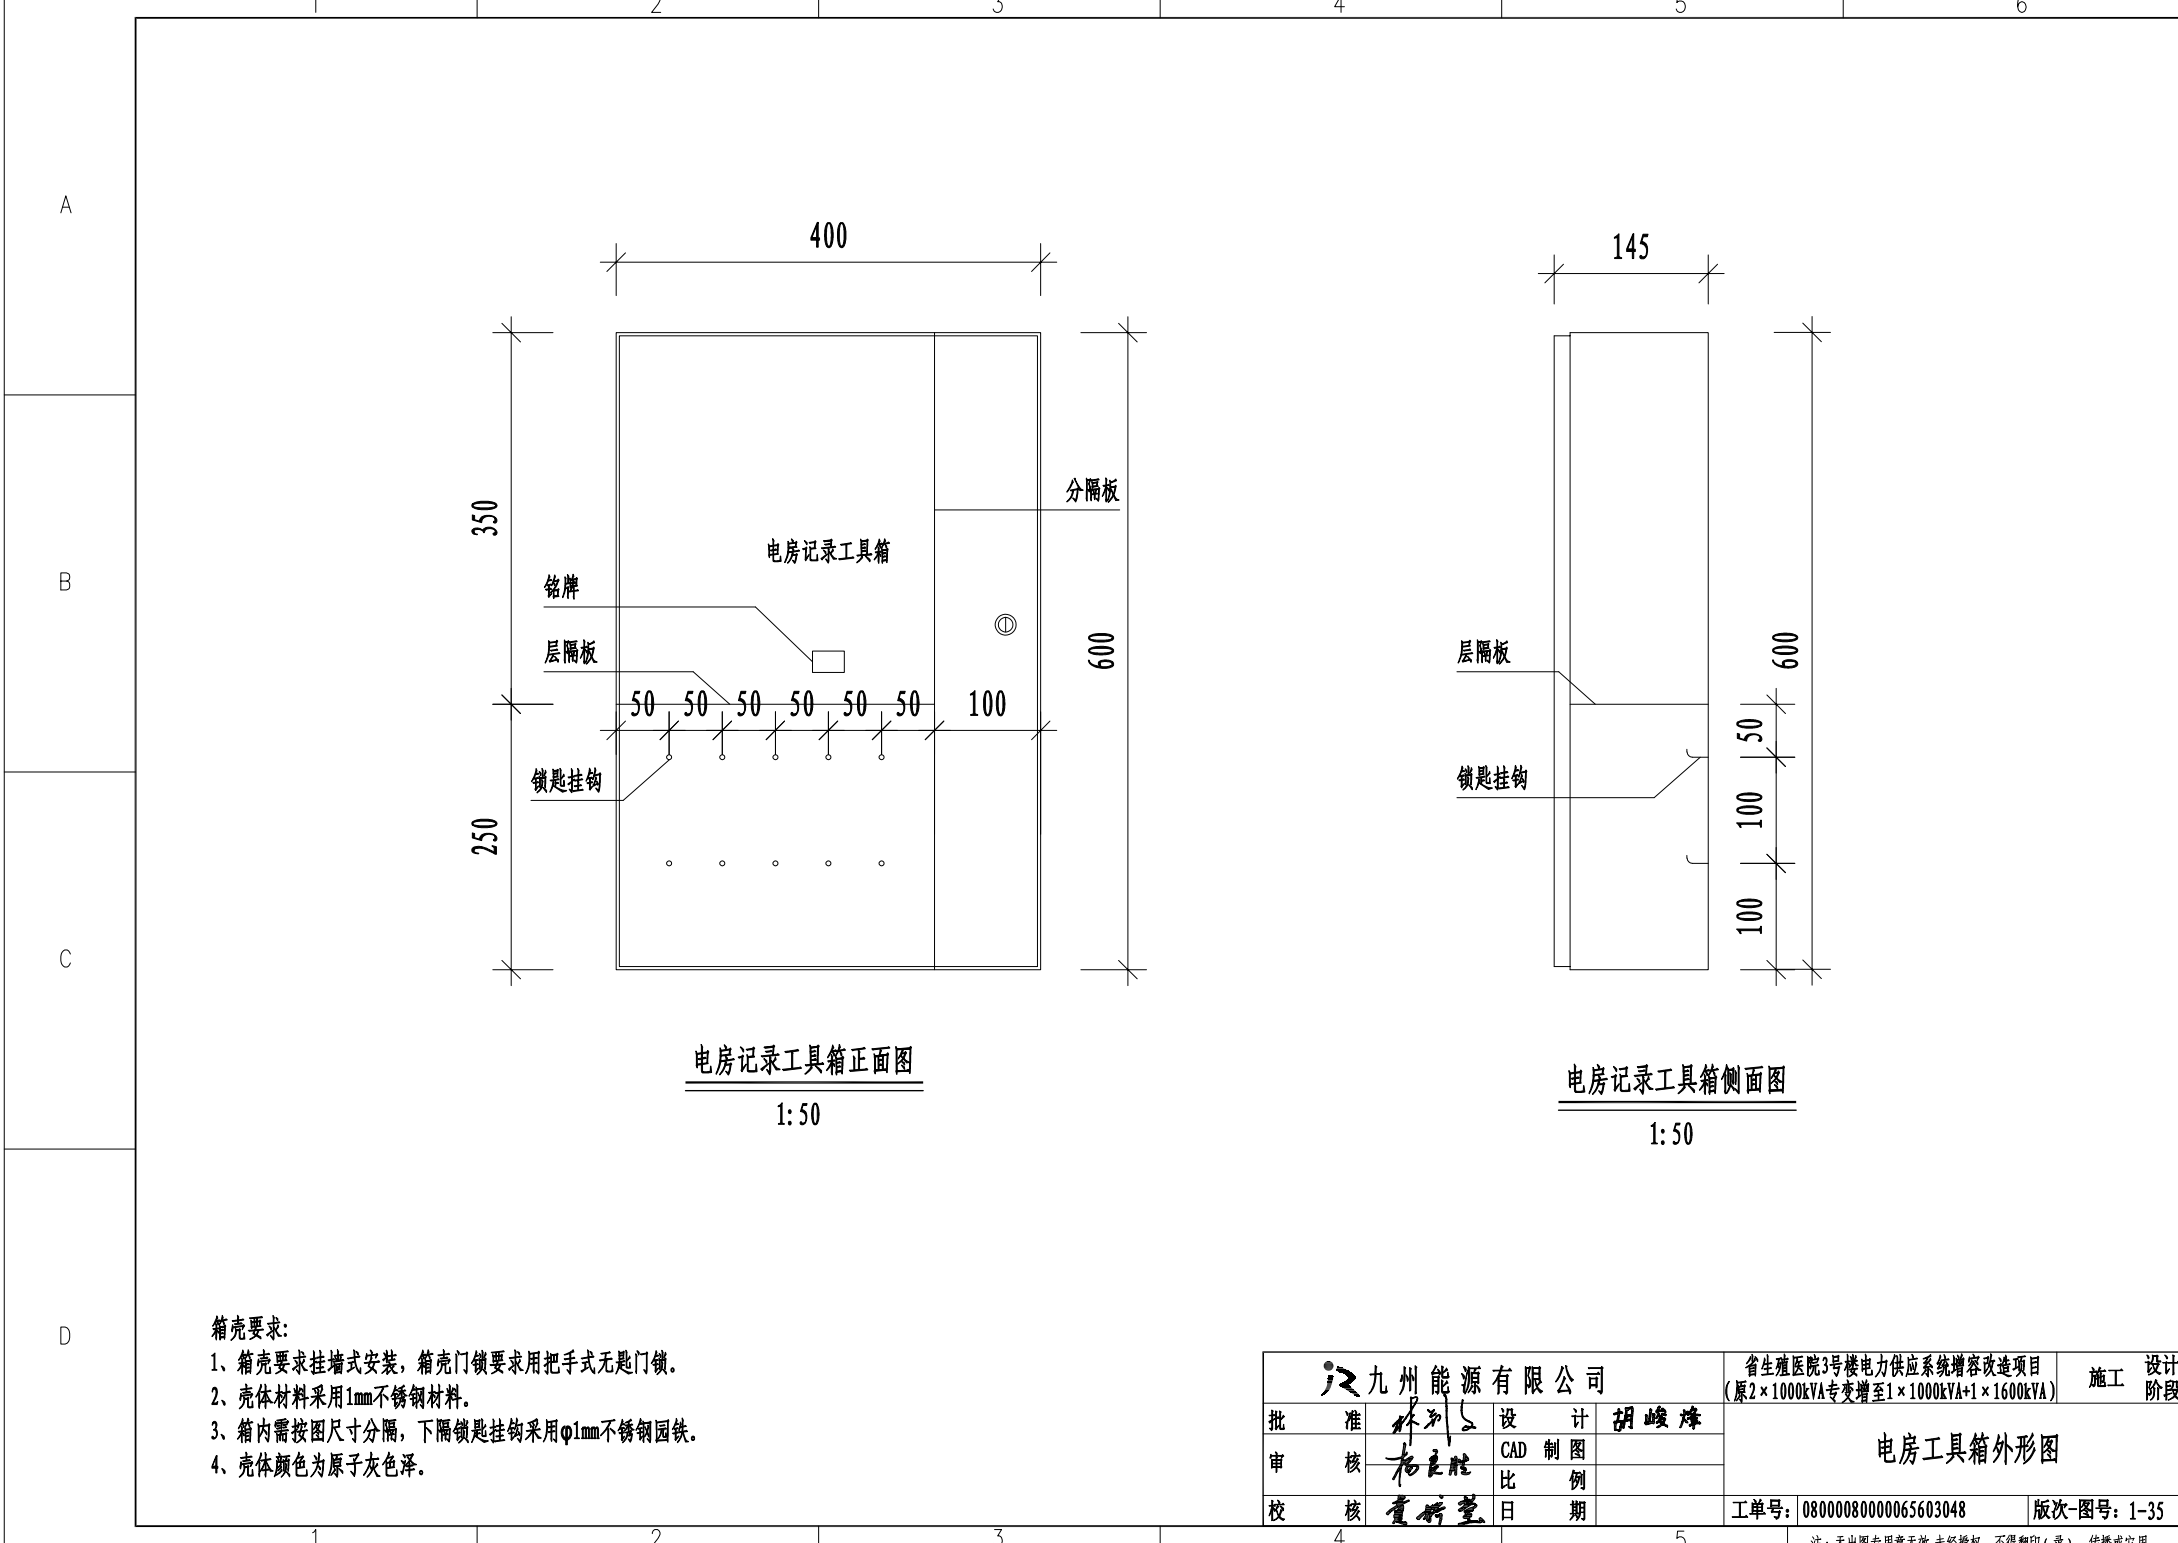







电房记录工具箱正面图
1: 50

电房记录工具箱侧面图
1: 50

- 箱壳要求:
- 1、箱壳要求挂墙式安装,箱壳门锁要求用把手式无匙门锁。
 - 2、壳体材料采用1mm不锈钢材料。
 - 3、箱内需按图尺寸分隔,下隔锁匙挂钩采用φ1mm不锈钢圆铁。
 - 4、壳体颜色为原子灰色泽。

九州能源有限公司				省生殖医院3号楼电力供应系统增容改造项目 (原2×1000kVA专变增至1×1000kVA+1×1600kVA)		施工	设计
批 准	林列	设 计	胡峻峰	电房工具箱外形图			
审 核	杨良胜	CAD 制 图					
校 核	黄新堂	比 例					
				工单号:	08000080000065603048	版次-图号: 1-35	



注:无出图专用章无效,未经授权,不得翻印(录)、传播或它用

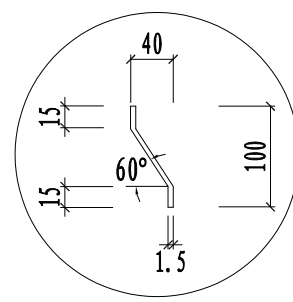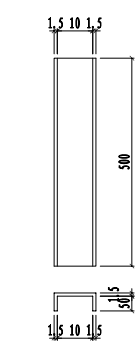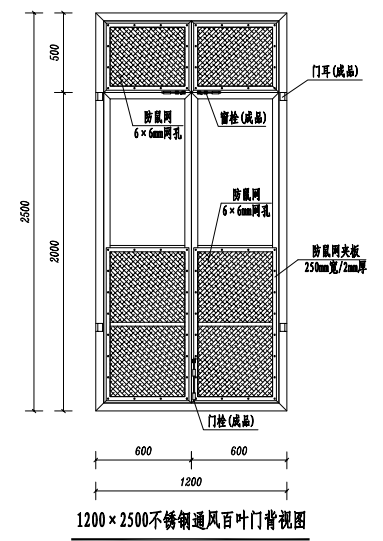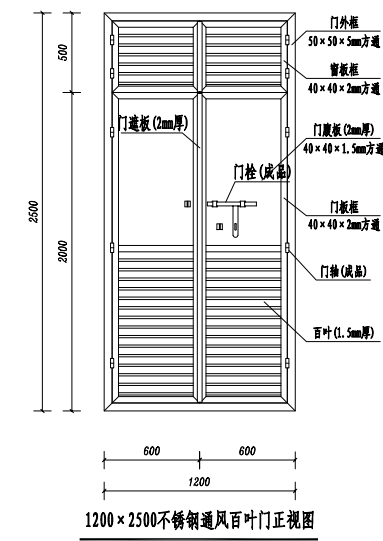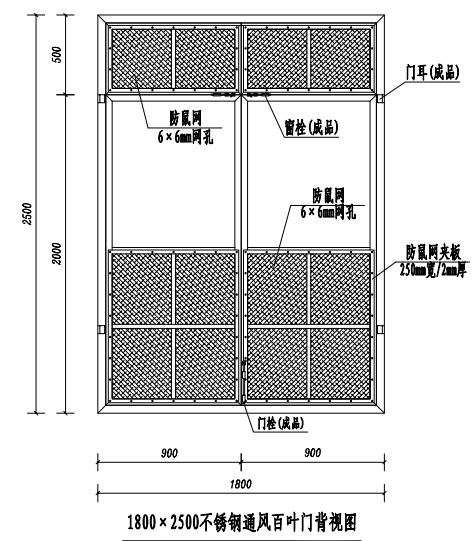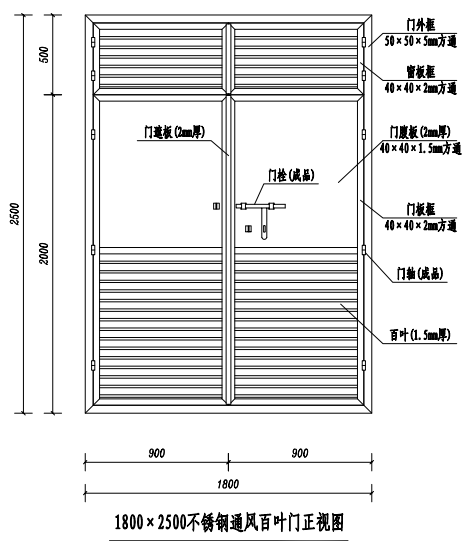

- 制作要求:
1. 不锈钢通风百叶门选用304号不锈钢制作。
 2. 户内防鼠网必须采用不锈钢板网, 用螺钉及平铁板固定在防鼠网框上, 以便更换。
 3. 构件焊接完毕, 需磨平焊口, 再进行电镀并喷涂二次处理。
 4. 电房门成品应整齐美观, 不能有大的缝隙。
 5. 在门内两侧下方加装防鼠挡板插架, 高500mm, 插架槽宽10mm, 与门框点焊连接。
 6. 电房门生产厂家需根据本图要求进行细化设计。
 7. 本页设计引用中国南方电网《10kV及以下业扩受电工程典型设计图集(2024版)》中GZ-10-PZ-226的要求。


九州能源有限公司			省生殖医院3号楼电力供应系统增容改造项目 (原2×1000kVA专变增至1×1000kVA+1×1600kVA)		施工	设计
批 准	林列	设 计	胡峻峰	门大样图		
审 核	杨立胜	CAD 制 图				
校 核	董桥望	比 例				
日 期			工单号: 08000080000065603048		版次-图号: 1-36	

 注: 无出图专用章无效, 未经授权, 不得复印(录)、传播或它用

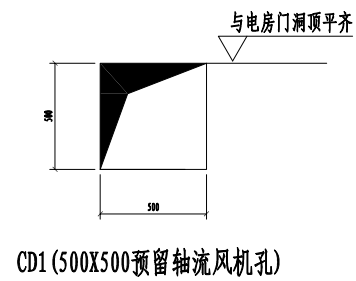



九州能源有限公司			省生殖医院3号楼电力供应系统扩容改造项目 (原2×1000kVA专变增至1×1000kVA+1×1600kVA)		设计 阶段
批 准	林列	设 计	排气扇安装大样图		
审 核	杨立胜	CAD 制图 比 例			
校 核	董桥莹	日 期			
			工单号:	08000080000065603048	版次-图号: 1-37

注：无出图专用章无效，未经授权，不得翻印（录），传播或它用

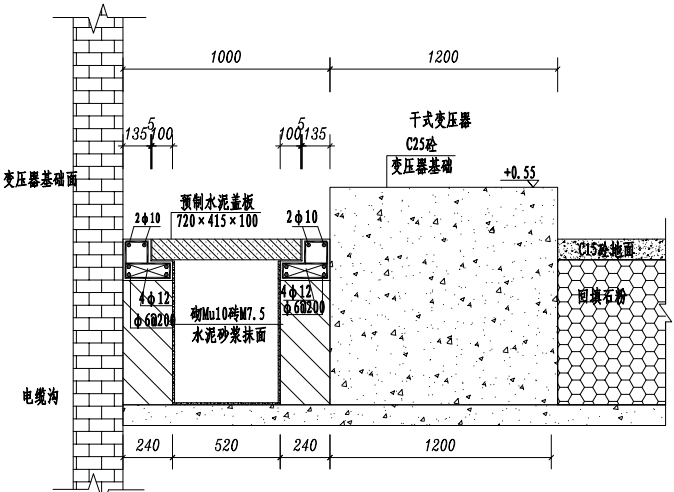

A-A剖面图
(变压器基础, 电缆下进母线上出)

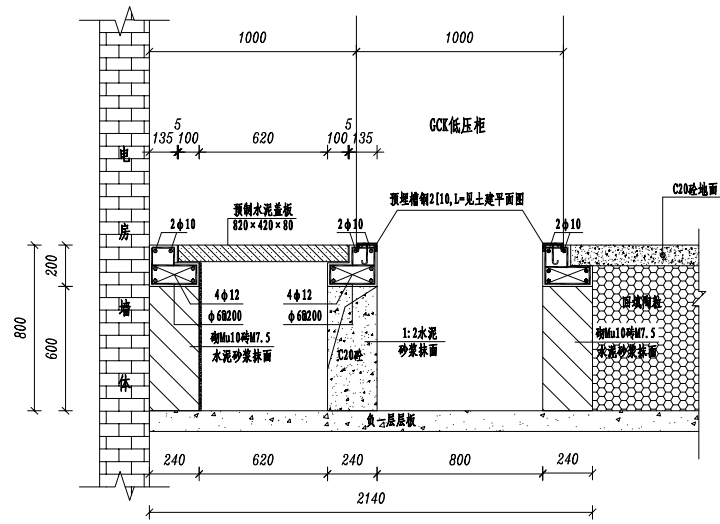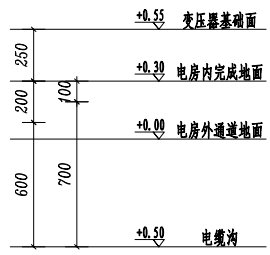



B-B剖面图
(低压柜基础, 母线上进电缆下出)

- 说明:
- 1、本图尺寸以毫米计, 标高以米计;
 - 2、所有砌体采用Mu10砖M7.5水泥砂浆;
 - 3、砌体需抹面的, 要求采用1:2水泥砂浆抹面10毫米厚;
 - 4、电房地面需用C20砼铺平100毫米厚;
 - 5、浇注砼时必须符合国家标准《结构工程施工及验收规范》;
 - 6、本电房位于建筑物内首;
 - 7、本页设计参照中国南方电网《10kV及以下业扩受电工程典型设计图集(2024版)》中的CSG-2024-10YKZB-AZ-09、CSG-2024-10YKZB-AZ-15, 略作修改.

九州能源有限公司			省生殖医院3号楼电力供应系统扩容改造项目 (原2×1000kVA专变增至1×1000kVA+1×1600kVA)		设计
批准	林列	设计	胡峻峰	施工	阶段
审核	杨良胜	CAD制图		#2专变总低压房土建剖面图	
校核	董新望	比例			
			日期	工单号: 08000080000065603048	版次-图号: 1-39

注: 无出图专用章无效, 未经授权, 不得复印(录)、传播或它用

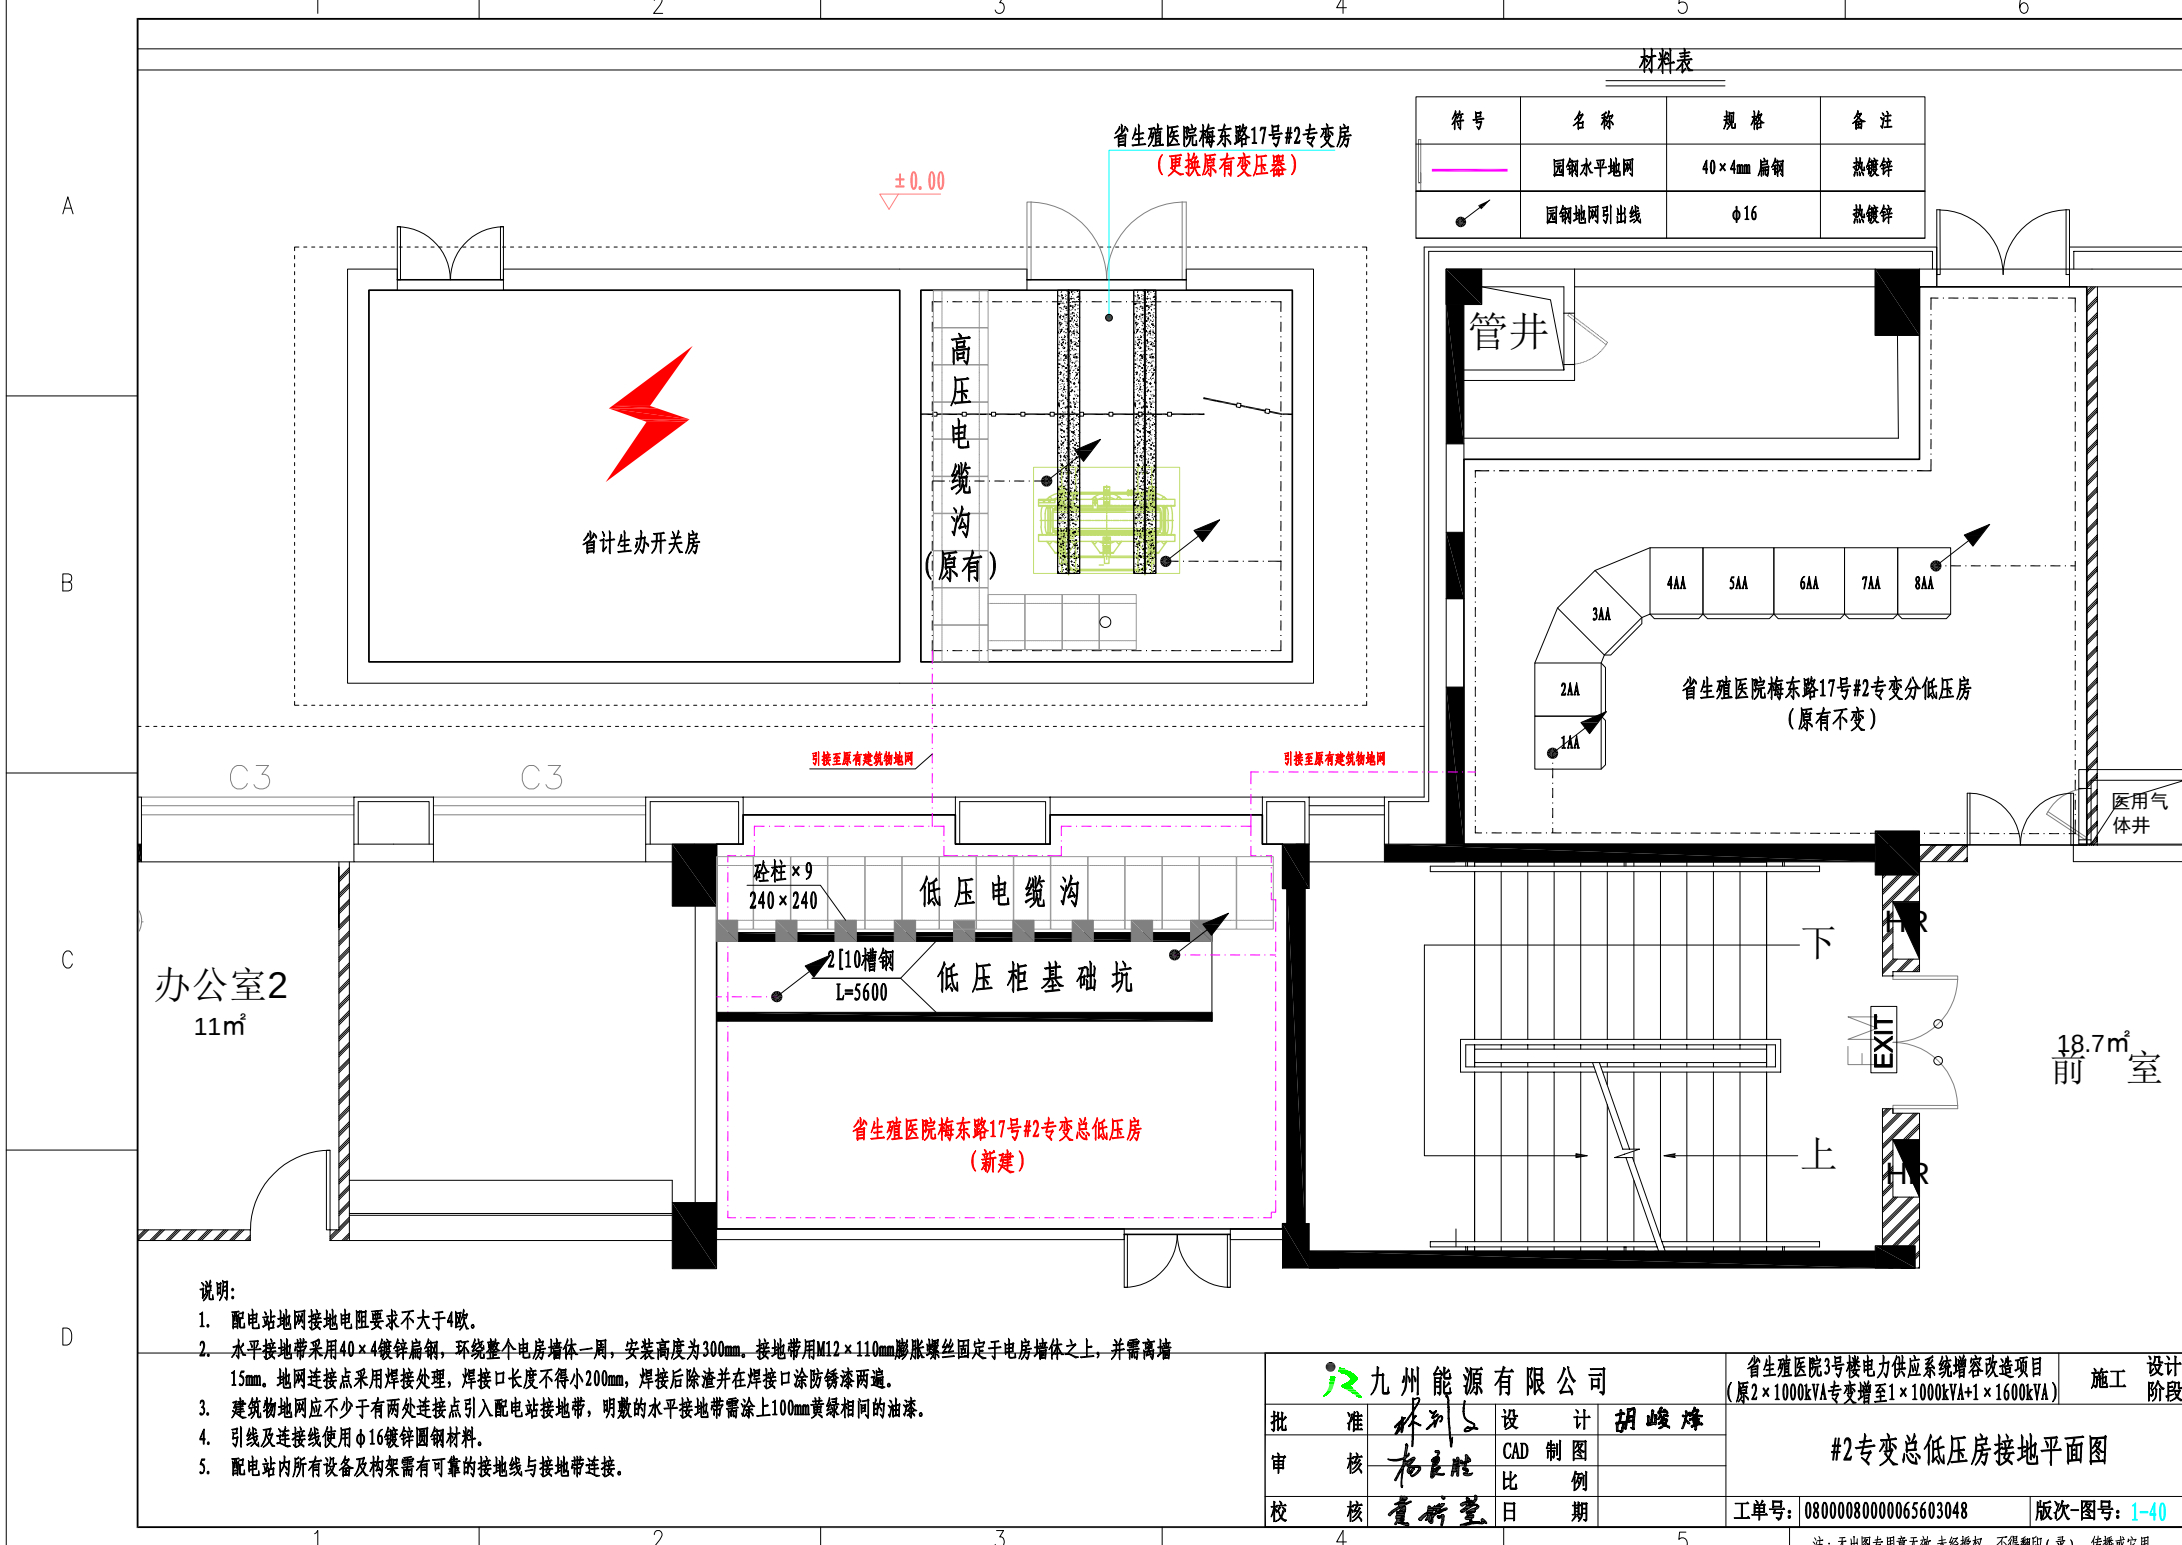

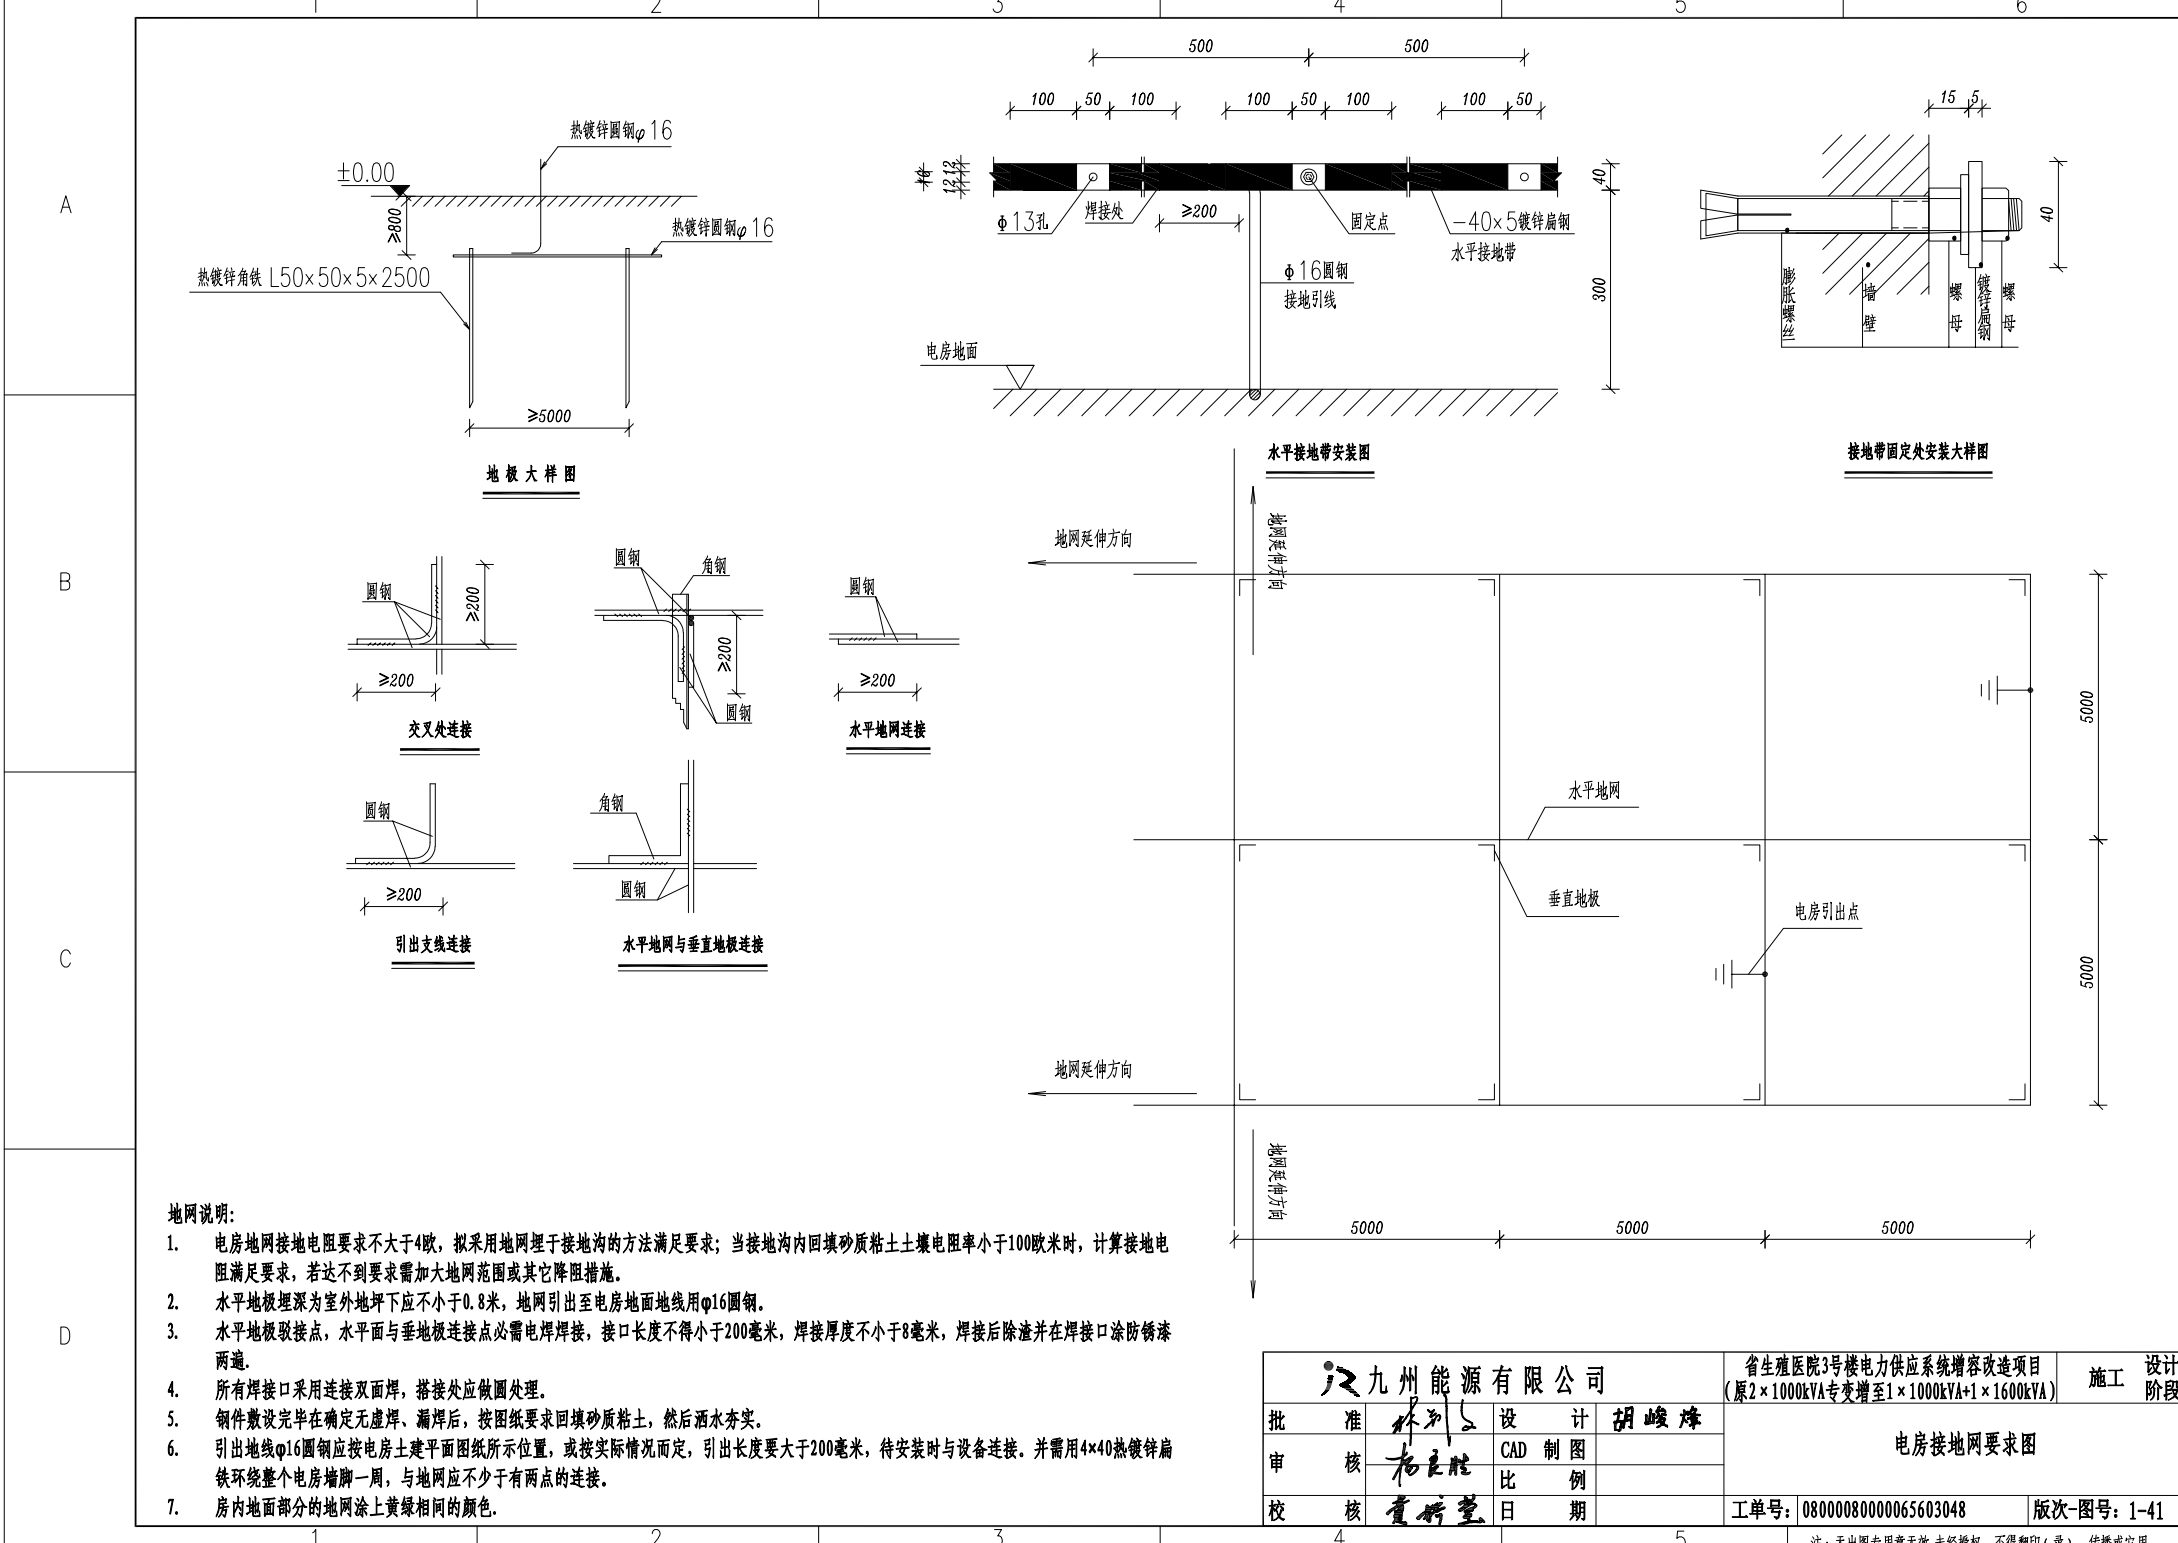


地网说明:

- 电房地网接地电阻要求不大于4欧,拟采用地网埋于接地沟的方法满足要求;当接地沟内回填砂质粘土土壤电阻率小于100欧米时,计算接地电阻满足要求,若达不到要求需加大地网范围或其它降阻措施。
- 水平地极埋深为室外地坪下应不小于0.8米,地网引出至电房地面地线用φ16圆钢。
- 水平地极取接点,水平面与垂地极连接点必需电焊焊接,接口长度不得小于200毫米,焊接厚度不小于8毫米,焊接后除渣并在焊接口涂防锈漆两道。
- 所有焊接口采用连接双面焊,搭接处应做圆处理。
- 铜件敷设完毕在确定无虚焊、漏焊后,按图纸要求回填砂质粘土,然后洒水夯实。
- 引出地线φ16圆钢应按电房土建平面图纸所示位置,或按实际情况而定,引出长度要大于200毫米,待安装时与设备连接。并需用4x40热镀锌扁铁环绕整个电房墙脚一周,与地网应不少于有两点的连接。
- 房内地面部分的地网涂上黄绿相间的颜色。

九州能源有限公司			省生殖医院3号楼电力供应系统扩容改造项目 (原2×1000kVA专变增至1×1000kVA+1×1600kVA)		施工
批准	林列	设计	胡峻峰	电房接地网要求图	
审核	杨立胜	CAD 制图			
校核	董新堂	比例			
			日期	工单号: 08000080000065603048	版次-图号: 1-41

注:无出图专用章无效,未经授权,不得复印(录)、传播或它用

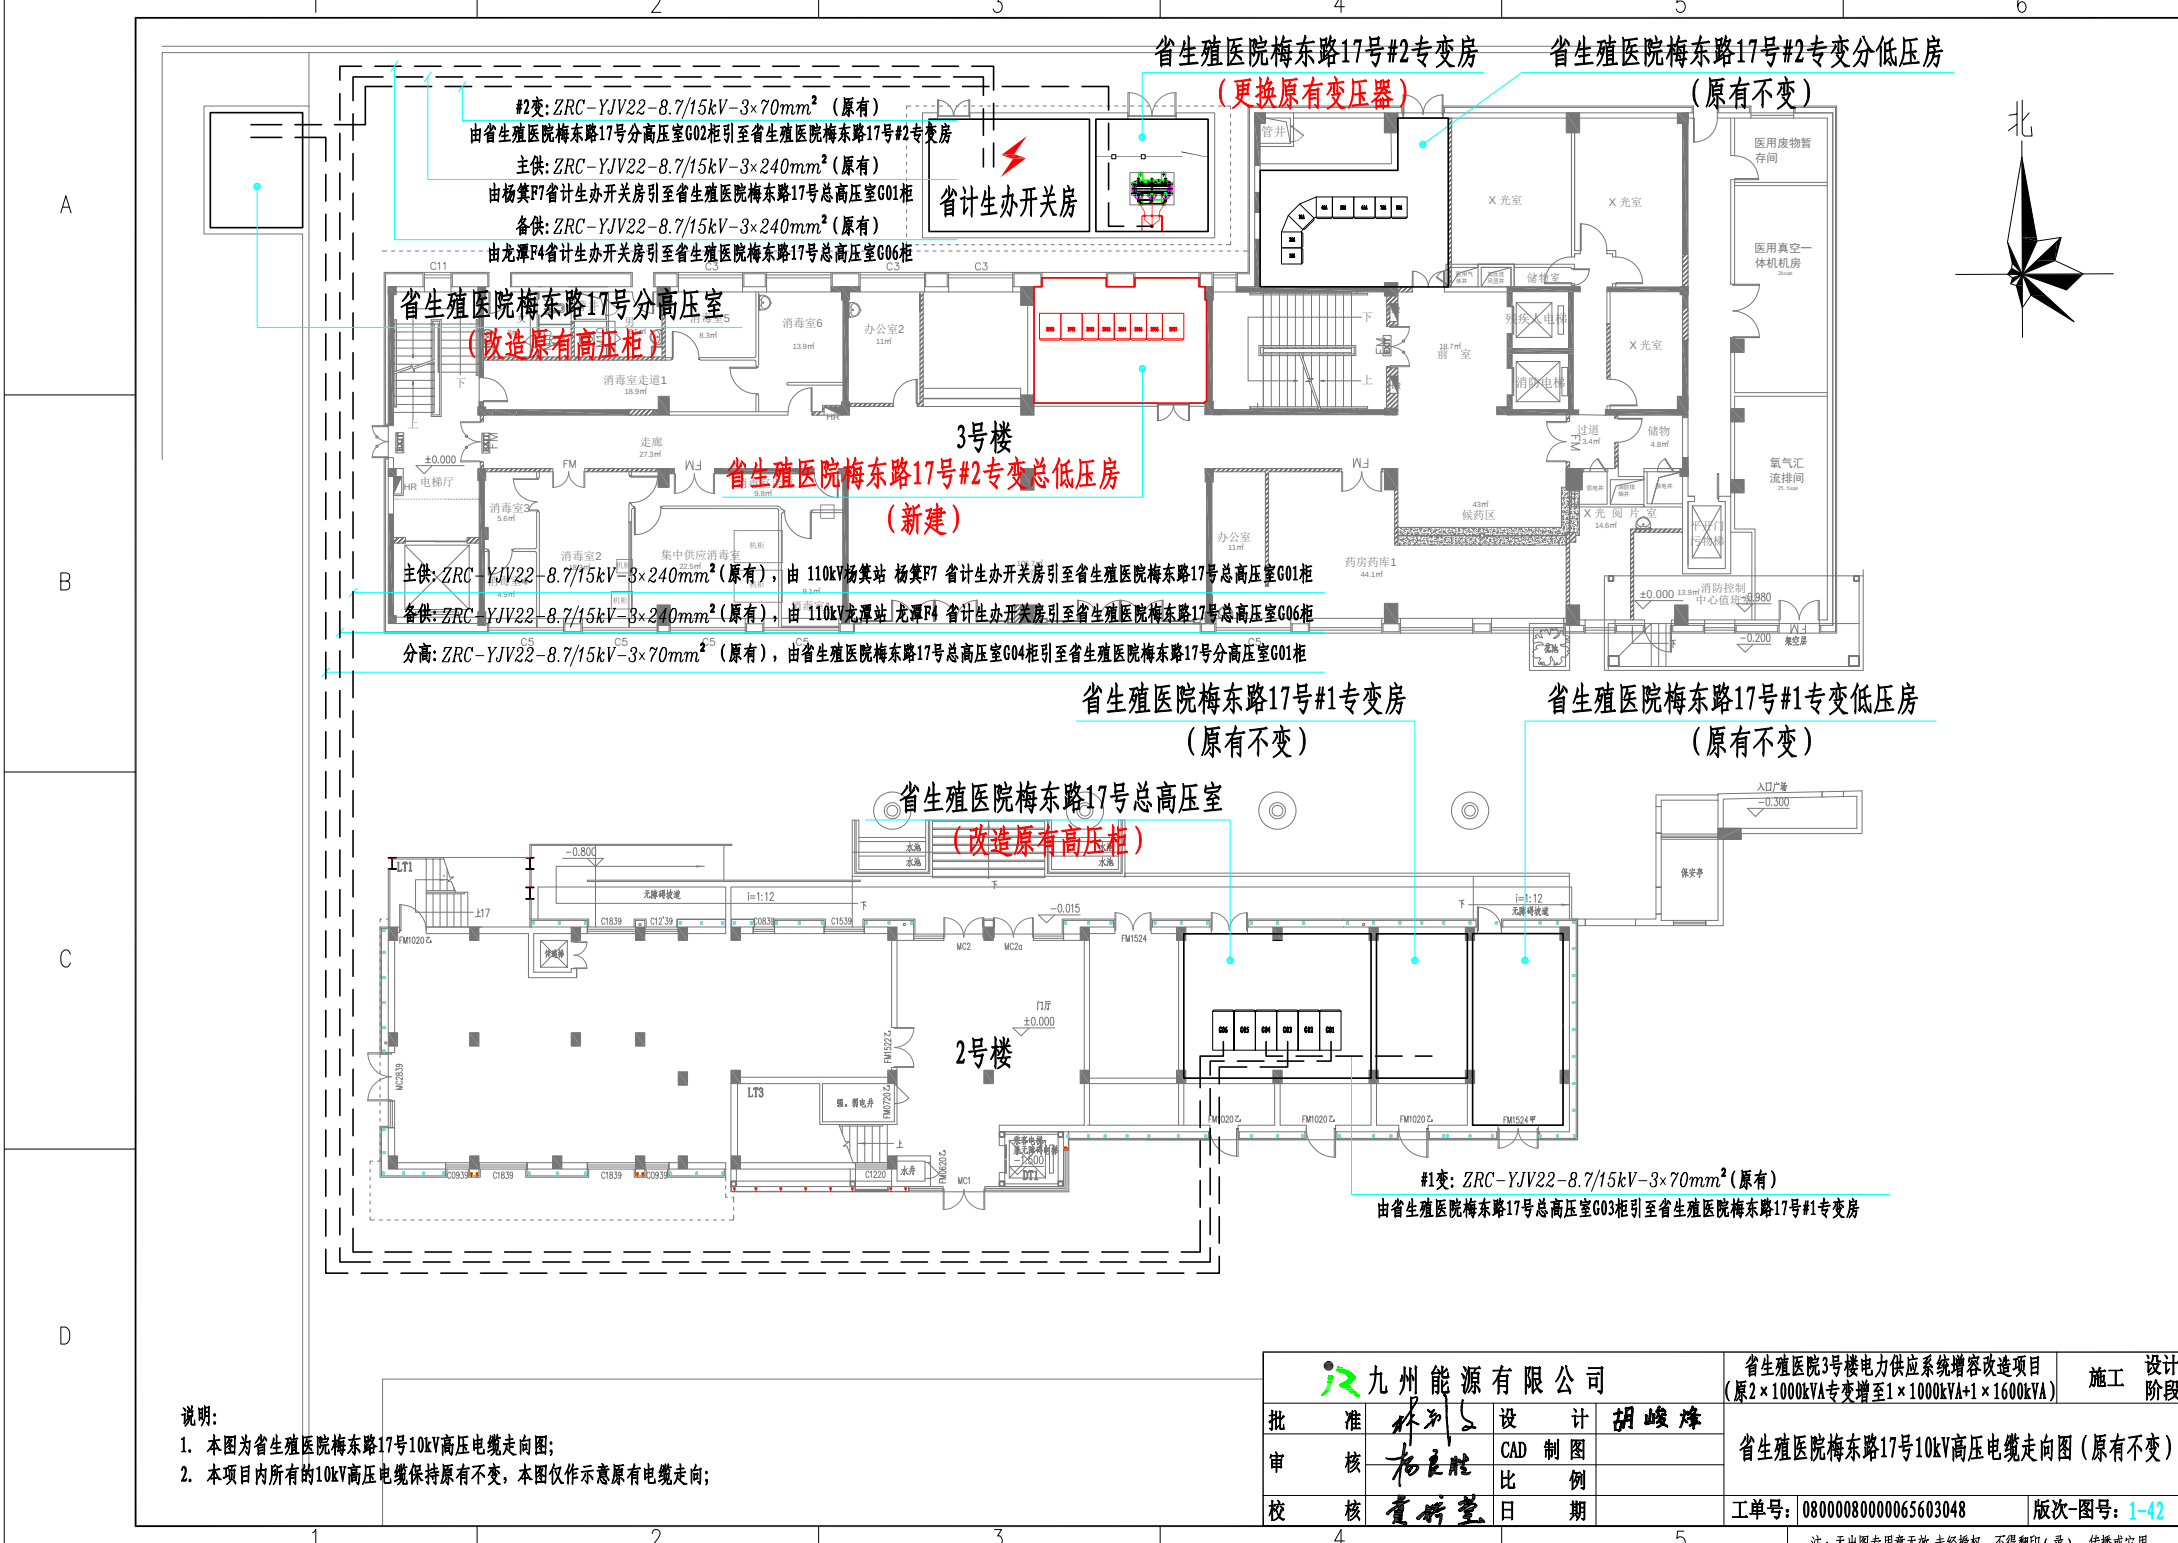

说明:

1. 本图为省生殖医院梅东路17号10kV高压电缆走向图;
2. 本项目内所有的10kV高压电缆保持原有不变, 本图仅作参考原有电缆走向;

九州能源有限公司			省生殖医院3号楼电力供应系统增容改造项目 (原2×1000kVA专变增至1×1000kVA+1×1600kVA)	施工	设计
批 准	林列	设 计	胡峻峰	省生殖医院梅东路17号10kV高压电缆走向图 (原有不变)	
审 核	杨立胜	CAD 制图			
校 核	董新望	比 例			
日 期			工单号: 08000080000065603048	版次-图号: 1-42	

注: 无出图专用章无效, 未经授权, 不得复印(录)、传播或它用